

アンデルセン公園子ども美術館空調設備等更新3期工事

[illegible]

令和 7 年度	
工 事 名	アンデルセン公園子ども美術館 空調設備等更新 3 期工事
公 園 名	アンデルセン公園
工 事 場 所	船橋市金堀町 5 2 5 番ほか
図 面 種 別	図面リスト
縮 尺	A1:N.S (A3:N.S)
図 面 番 号	全 78 葉 / 内第 01 号

船橋市建設局都市整備部公園緑地課

[illegible]

章	項 目	特 記 事 項	章	項 目	特 記 事 項
● 空 気 調 和 設 備	○ダクト	○ 低圧ダクト（○ コーナーボルト工法（長辺の長さが1,500mm以下の部分） ○ アングルフランジ工法 ○ スパイラルダクト ）とする。 ○ 高圧1ダクトの適用範囲は図示による。 ○ ステンレスダクト及び塩化ビニルダクトの仕様及び適用範囲は図示による。 取り付け箇所は図示による。 (1) 内貼りを施すチャンバーの表示寸法は外法を示す。 (2) 空気調和機に取り付けるサプライチャンバー、レタンチャンバー及びダクト系で消音内貼りしたチャンバーには点検口を設け、点検口の寸さは図示による。 (3) ガラリに直接取り付けるチャンバー及びヒョッパーは雨水の滞留のないように施工する。 (1) 防煙ダンパー 復帰方式(○ 遠隔 ○) (2) ビストンダンパー 復帰方式(○ 遠隔 ○) (1) 温水管 ○ 一般配管用ステンレス鋼鋼管（圧縮・プレス接合） (2) 冷却水管 ○ (3) 油 管 ○ (4) 蒸 気 管 給気管 ○ 還 管 ○ (5) 高温水管 ○ (6) 膨張管、空気抜き管、○ 膨張タンクよりボイラ等への補給水管 ○ (7) ドレン管 ● 硬質ポリ塩化ビニル管 (8) 冷媒管 ● 断熱材被覆鋼管 JIS 又は JV（● 5K ● 10K(図示部分)） 65A以上の冷温水・冷却水用装置の仕切弁はバタフライとする。 ○ 鋼管用伸縮継手の種類は図示による。 ○ ステンレス鋼管に使用する弁類は、ステンレス製とする。 ○ ファンコイルユニットと冷温水管の接続部（往・還）には、ボール弁を取付ける。 ○ ファンコイルユニットには、○ 流量調整弁 を設置する。 取り付け箇所は図示による。 取り付け箇所は図示による。 なお、瞬間流量計（○ 固定型 ○ 着脱型）はピトー管式とし、止水コック付とする。 図示の位置に取付ける。 ○ 遠りダクトの保温 範囲は（○ 図示による ○ ） ○ 外気ダクトの保温 範囲は（○ 図示による ○ ） ○ 膨張タンクよりボイラ等への補給水管の保温は、標準仕様書第2編 3.1.4 の温水管の項による。 ● 冷媒管の保温外装は別表-1による。	●配管材料 （凡例による）	(1) 屋 内 汚 水 管 ○ 排 水 管 ○ 通気管 ○ ポンプアップ排水管 ○ (2) 屋 外 第一樹まで ○ 樹 間 ○ 洗面器等の排水管 ○ 硬質ポリ塩化ビニル管 ○ プラスチック樹 （○ 標準図による。 ○ ） ○ コンクリート樹 （○ 標準図による。 ○ 本図面の施工要領図による。 ○ ）	○洗面器等の排水管 ○インバート樹 ・ため樹
	●配管材料 （凡例による）	(1) 温水管 ○ 一般配管用ステンレス鋼鋼管（圧縮・プレス接合） (2) 冷却水管 ○ (3) 油 管 ○ (4) 蒸 気 管 給気管 ○ 還 管 ○ (5) 高温水管 ○ (6) 膨張管、空気抜き管、○ 膨張タンクよりボイラ等への補給水管 ○ (7) ドレン管 ● 硬質ポリ塩化ビニル管 (8) 冷媒管 ● 断熱材被覆鋼管 JIS 又は JV（● 5K ● 10K(図示部分)） 65A以上の冷温水・冷却水用装置の仕切弁はバタフライとする。 ○ 鋼管用伸縮継手の種類は図示による。 ○ ステンレス鋼管に使用する弁類は、ステンレス製とする。 ○ ファンコイルユニットと冷温水管の接続部（往・還）には、ボール弁を取付ける。 ○ ファンコイルユニットには、○ 流量調整弁 を設置する。 取り付け箇所は図示による。 取り付け箇所は図示による。 なお、瞬間流量計（○ 固定型 ○ 着脱型）はピトー管式とし、止水コック付とする。 図示の位置に取付ける。 ○ 遠りダクトの保温 範囲は（○ 図示による ○ ） ○ 外気ダクトの保温 範囲は（○ 図示による ○ ） ○ 膨張タンクよりボイラ等への補給水管の保温は、標準仕様書第2編 3.1.4 の温水管の項による。 ● 冷媒管の保温外装は別表-1による。	○給湯設備	○配管材料 （凡例による）	○ JIS 又は JV（○ 5K ○ 10K（図示部分）） ○ ステンレス配管を使用する場合の材質はステンレス製とする。
	●弁類	JIS 又は JV（● 5K ● 10K(図示部分)） 65A以上の冷温水・冷却水用装置の仕切弁はバタフライとする。 ○ 鋼管用伸縮継手の種類は図示による。 ○ ステンレス鋼管に使用する弁類は、ステンレス製とする。 ○ ファンコイルユニットと冷温水管の接続部（往・還）には、ボール弁を取付ける。 ○ ファンコイルユニットには、○ 流量調整弁 を設置する。 取り付け箇所は図示による。 取り付け箇所は図示による。 なお、瞬間流量計（○ 固定型 ○ 着脱型）はピトー管式とし、止水コック付とする。 図示の位置に取付ける。 ○ 遠りダクトの保温 範囲は（○ 図示による ○ ） ○ 外気ダクトの保温 範囲は（○ 図示による ○ ） ○ 膨張タンクよりボイラ等への補給水管の保温は、標準仕様書第2編 3.1.4 の温水管の項による。 ● 冷媒管の保温外装は別表-1による。	○給湯設備	○配管材料 （凡例による）	(1) 屋内消火栓 一 般 ○ 地 中 ○ (2) 連結送水管 一 般 ○ 地 中 ○ (3) スプリンクラー 一 般 ○ 地 中 ○ 仕切弁、逆止弁 ○10K 減圧弁 ○評定品又はこれと同等以上 ○ 易操作性1号消火栓 ○ 1号消火栓 ○ 2号消火栓 ○ 10 k 標準図(建物導入部の変位吸収配管要領)（○ (a) ○ (b) ○ (c) ）による。 別図による。 別図による。
● 換 気 設 備	○ダクト	○ 低圧ダクト（○ コーナーボルト工法（長辺の長さが 1500 mm以下の部分） ○ アングルフランジ工法 ○ スパイラルダクト ）とする。 ○ 高圧1ダクトの適用範囲は図示による。 ○ ステンレスダクト及び塩化ビニルダクトの仕様及び適用範囲は図示による。 ○ 厨房系統の長方形排気ダクトの板厚は、標準仕様書より1ランク厚いものを使用する。 取り付け箇所は図示による。 空気調和設備の当該項目による。 ○ 浴室（シャワー室、脱衣室を含む）系統 ○ 厨房系統 ○	○厨房設備	○システム	○ドライシステム ○ 図示による。 図示による。
	○風量測定口 ○ダンパー ○排気ダクトのシール	○ 低圧ダクト（○ コーナーボルト工法（長辺の長さが 1500 mm以下の部分） ○ アングルフランジ工法 ○ スパイラルダクト ）とする。 ○ 高圧1ダクトの適用範囲は図示による。 ○ ステンレスダクト及び塩化ビニルダクトの仕様及び適用範囲は図示による。 ○ 厨房系統の長方形排気ダクトの板厚は、標準仕様書より1ランク厚いものを使用する。 取り付け箇所は図示による。 空気調和設備の当該項目による。 ○ 浴室（シャワー室、脱衣室を含む）系統 ○ 厨房系統 ○	●ガス種別	●都市ガス ○ 液化石油ガス	●都市ガス ○ 液化石油ガス
	○チャンパー ○保温 （凡例による）	○ 低圧ダクト（○ コーナーボルト工法（長辺の長さが 1500 mm以下の部分） ○ アングルフランジ工法 ○ スパイラルダクト ）とする。 ○ 高圧1ダクトの適用範囲は図示による。 ○ ステンレスダクト及び塩化ビニルダクトの仕様及び適用範囲は図示による。 ○ 厨房系統の長方形排気ダクトの板厚は、標準仕様書より1ランク厚いものを使用する。 取り付け箇所は図示による。 空気調和設備の当該項目による。 ○ 浴室（シャワー室、脱衣室を含む）系統 ○ 厨房系統 ○	●配管材料	●都市ガス ○ 液化石油ガス	●都市ガス ○ 液化石油ガス
○ 排 煙 設 備	○ダクト	○ 低圧ダクト（○ コーナーボルト工法（長辺の長さが 1500 mm以下の部分） ○ アングルフランジ工法 ○ スパイラルダクト ）とする。 ○ 高圧1ダクトの適用範囲は図示による。 ○ ステンレスダクト及び塩化ビニルダクトの仕様及び適用範囲は図示による。 ○ 厨房系統の長方形排気ダクトの板厚は、標準仕様書より1ランク厚いものを使用する。 取り付け箇所は図示による。 空気調和設備の当該項目による。 ○ 浴室（シャワー室、脱衣室を含む）系統 ○ 厨房系統 ○	○ガス種別	●都市ガス ○ 液化石油ガス	●都市ガス ○ 液化石油ガス
	○排煙口の形式	○ 低圧ダクト（○ コーナーボルト工法（長辺の長さが 1500 mm以下の部分） ○ アングルフランジ工法 ○ スパイラルダクト ）とする。 ○ 高圧1ダクトの適用範囲は図示による。 ○ ステンレスダクト及び塩化ビニルダクトの仕様及び適用範囲は図示による。 ○ 厨房系統の長方形排気ダクトの板厚は、標準仕様書より1ランク厚いものを使用する。 取り付け箇所は図示による。 空気調和設備の当該項目による。 ○ 浴室（シャワー室、脱衣室を含む）系統 ○ 厨房系統 ○	○配管材料	●都市ガス ○ 液化石油ガス	●都市ガス ○ 液化石油ガス
	○排煙口手動開放装置 （開放及び復帰方式）	○ 低圧ダクト（○ コーナーボルト工法（長辺の長さが 1500 mm以下の部分） ○ アングルフランジ工法 ○ スパイラルダクト ）とする。 ○ 高圧1ダクトの適用範囲は図示による。 ○ ステンレスダクト及び塩化ビニルダクトの仕様及び適用範囲は図示による。 ○ 厨房系統の長方形排気ダクトの板厚は、標準仕様書より1ランク厚いものを使用する。 取り付け箇所は図示による。 空気調和設備の当該項目による。 ○ 浴室（シャワー室、脱衣室を含む）系統 ○ 厨房系統 ○	○ガス種別	●都市ガス ○ 液化石油ガス	●都市ガス ○ 液化石油ガス
● 自動 制御 設備	●システム構成 その他	図示による。	○ガス種別	●都市ガス ○ 液化石油ガス	●都市ガス ○ 液化石油ガス
	●電気計装用配線	図示による。	●配管材料	●都市ガス ○ 液化石油ガス	●都市ガス ○ 液化石油ガス
	○一般事項	図示による。	○ガス種別	●都市ガス ○ 液化石油ガス	●都市ガス ○ 液化石油ガス
○ 衛 生 器 具 設 備	○自動水栓の 電源供給方式	図示による。	●ガス種別	●都市ガス ○ 液化石油ガス	●都市ガス ○ 液化石油ガス
	○和風大便器の 耐火カバー	図示による。	●配管材料	●都市ガス ○ 液化石油ガス	●都市ガス ○ 液化石油ガス
	○浴室ユニット	図示による。	○ガス種別	●都市ガス ○ 液化石油ガス	●都市ガス ○ 液化石油ガス
● 給 水 水 器 設 備	●配管材料 （凡例による）	(1) 一般配管 ● 一般配管用ステンレス鋼鋼管（圧縮・プレス接合） (2) 地中埋設配管 ○ (3) 給水引込管 ○ 引き込みは水道事業者の指定により、量水器以降の地中配管は、（○ ）とし、他の部分は(1)による。	○給湯設備	○配管材料 （凡例による）	(1) 屋内消火栓 一 般 ○ 地 中 ○ (2) 連結送水管 一 般 ○ 地 中 ○ (3) スプリンクラー 一 般 ○ 地 中 ○ 仕切弁、逆止弁 ○10K 減圧弁 ○評定品又はこれと同等以上 ○ 易操作性1号消火栓 ○ 1号消火栓 ○ 2号消火栓 ○ 10 k 標準図(建物導入部の変位吸収配管要領)（○ (a) ○ (b) ○ (c) ）による。 別図による。 別図による。
	○水栓	○ 低圧ダクト（○ コーナーボルト工法（長辺の長さが 1500 mm以下の部分） ○ アングルフランジ工法 ○ スパイラルダクト ）とする。 ○ 高圧1ダクトの適用範囲は図示による。 ○ ステンレスダクト及び塩化ビニルダクトの仕様及び適用範囲は図示による。 ○ 厨房系統の長方形排気ダクトの板厚は、標準仕様書より1ランク厚いものを使用する。 取り付け箇所は図示による。 空気調和設備の当該項目による。 ○ 浴室（シャワー室、脱衣室を含む）系統 ○ 厨房系統 ○	○給湯設備	○配管材料 （凡例による）	(1) 屋内消火栓 一 般 ○ 地 中 ○ (2) 連結送水管 一 般 ○ 地 中 ○ (3) スプリンクラー 一 般 ○ 地 中 ○ 仕切弁、逆止弁 ○10K 減圧弁 ○評定品又はこれと同等以上 ○ 易操作性1号消火栓 ○ 1号消火栓 ○ 2号消火栓 ○ 10 k 標準図(建物導入部の変位吸収配管要領)（○ (a) ○ (b) ○ (c) ）による。 別図による。 別図による。
	○量水器	○ 低圧ダクト（○ コーナーボルト工法（長辺の長さが 1500 mm以下の部分） ○ アングルフランジ工法 ○ スパイラルダクト ）とする。 ○ 高圧1ダクトの適用範囲は図示による。 ○ ステンレスダクト及び塩化ビニルダクトの仕様及び適用範囲は図示による。 ○ 厨房系統の長方形排気ダクトの板厚は、標準仕様書より1ランク厚いものを使用する。 取り付け箇所は図示による。 空気調和設備の当該項目による。 ○ 浴室（シャワー室、脱衣室を含む）系統 ○ 厨房系統 ○	○給湯設備	○配管材料 （凡例による）	(1) 屋内消火栓 一 般 ○ 地 中 ○ (2) 連結送水管 一 般 ○ 地 中 ○ (3) スプリンクラー 一 般 ○ 地 中 ○ 仕切弁、逆止弁 ○10K 減圧弁 ○評定品又はこれと同等以上 ○ 易操作性1号消火栓 ○ 1号消火栓 ○ 2号消火栓 ○ 10 k 標準図(建物導入部の変位吸収配管要領)（○ (a) ○ (b) ○ (c) ）による。 別図による。 別図による。
○ 給 水 水 器 設 備	○量水器	○ 低圧ダクト（○ コーナーボルト工法（長辺の長さが 1500 mm以下の部分） ○ アングルフランジ工法 ○ スパイラルダクト ）とする。 ○ 高圧1ダクトの適用範囲は図示による。 ○ ステンレスダクト及び塩化ビニルダクトの仕様及び適用範囲は図示による。 ○ 厨房系統の長方形排気ダクトの板厚は、標準仕様書より1ランク厚いものを使用する。 取り付け箇所は図示による。 空気調和設備の当該項目による。 ○ 浴室（シャワー室、脱衣室を含む）系統 ○ 厨房系統 ○	○給湯設備	○配管材料 （凡例による）	(1) 屋内消火栓 一 般 ○ 地 中 ○ (2) 連結送水管 一 般 ○ 地 中 ○ (3) スプリンクラー 一 般 ○ 地 中 ○ 仕切弁、逆止弁 ○10K 減圧弁 ○評定品又はこれと同等以上 ○ 易操作性1号消火栓 ○ 1号消火栓 ○ 2号消火栓 ○ 10 k 標準図(建物導入部の変位吸収配管要領)（○ (a) ○ (b) ○ (c) ）による。 別図による。 別図による。
	●弁類	○ 低圧ダクト（○ コーナーボルト工法（長辺の長さが 1500 mm以下の部分） ○ アングルフランジ工法 ○ スパイラルダクト ）とする。 ○ 高圧1ダクトの適用範囲は図示による。 ○ ステンレスダクト及び塩化ビニルダクトの仕様及び適用範囲は図示による。 ○ 厨房系統の長方形排気ダクトの板厚は、標準仕様書より1ランク厚いものを使用する。 取り付け箇所は図示による。 空気調和設備の当該項目による。 ○ 浴室（シャワー室、脱衣室を含む）系統 ○ 厨房系統 ○	○給湯設備	○配管材料 （凡例による）	(1) 屋内消火栓 一 般 ○ 地 中 ○ (2) 連結送水管 一 般 ○ 地 中 ○ (3) スプリンクラー 一 般 ○ 地 中 ○ 仕切弁、逆止弁 ○10K 減圧弁 ○評定品又はこれと同等以上 ○ 易操作性1号消火栓 ○ 1号消火栓 ○ 2号消火栓 ○ 10 k 標準図(建物導入部の変位吸収配管要領)（○ (a) ○ (b) ○ (c) ）による。 別図による。 別図による。
	○管の埋設深さ ○水栓柱 ○建物導入部配管 ○引込納付金等	○ 低圧ダクト（○ コーナーボルト工法（長辺の長さが 1500 mm以下の部分） ○ アングルフランジ工法 ○ スパイラルダクト ）とする。 ○ 高圧1ダクトの適用範囲は図示による。 ○ ステンレスダクト及び塩化ビニルダクトの仕様及び適用範囲は図示による。 ○ 厨房系統の長方形排気ダクトの板厚は、標準仕様書より1ランク厚いものを使用する。 取り付け箇所は図示による。 空気調和設備の当該項目による。 ○ 浴室（シャワー室、脱衣室を含む）系統 ○ 厨房系統 ○	○給湯設備	○配管材料 （凡例による）	(1) 屋内消火栓 一 般 ○ 地 中 ○ (2) 連結送水管 一 般 ○ 地 中 ○ (3) スプリンクラー 一 般 ○ 地 中 ○ 仕切弁、逆止弁 ○10K 減圧弁 ○評定品又はこれと同等以上 ○ 易操作性1号消火栓 ○ 1号消火栓 ○ 2号消火栓 ○ 10 k 標準図(建物導入部の変位吸収配管要領)（○ (a) ○ (b) ○ (c) ）による。 別図による。 別図による。

凡 例

名 称	記 号	仕 様	備 考
冷 媒 管	— R —	断熱材被覆鋼管	JCDA 0009
ド レ ン 管	— D —	屋内一般：硬質ポリ塩化ビニル管 屋外：硬質ポリ塩化ビニル管（露出はカラー）	
給 水 管	— - —	屋内一般：一般配管用ステンレス鋼鋼管（圧縮・プレス接合）	
排 水 管	— — —	ビット：硬質ポリ塩化ビニル管 V P 地中：硬質ポリ塩化ビニル管 V U その他：排水・通気用耐火二層管	(VP) JIS K 6741 (VP) JIS K 6741 (VP) JIS K 6741
消 火 管	— — —	配管用炭素鋼鋼管（白）	
ガ ス 管	— G —	供給ガス会社規定による。	
矩 形 ダ ク ト	— — —	亜鉛鉄板製アングルフランジ工法ダクト（低圧）	
円 形 ダ ク ト	— — —	亜鉛鉄板製スパイラルダクト（低圧）	

※ 上記は新設配管・ダクトに適用する。

別 表 - 1

配 管	施 工 場 所	保 温 仕 様	保 温 厚
○冷媒	・屋内露出	合成樹脂製カパー（保温外装）	液 管： 10mm
	○屋外露出	ステンレス鋼板（保温外装）	ガ ス 管： 20mm
○給水・消火 ○排水・通気	・屋内露出	ガラスケル保温筒、鉄線、合成樹脂製カパー	ガラスケル ～ 80A： 20mm
	・機械室・倉庫	ガラスケル保温筒、鉄線、原紙、アミガク	～ 150A： 25mm
○温水	○天井・PS、コン内	ガラスケルアミガク、ガラスケル化粧保温筒、アミガク、ガラスケル粘着テープ	～ 300A： 40mm
	○床下、暗渠・機械室	ガラスケル保温筒、粘着テープ、ガラスケルアミガク、着色アミガク、ガラスケル	ガラスケルフォーム
	・屋外露出	ガラスケル保温筒、粘着テープ、ガラスケルアミガク、ステンレス鋼板	～ 80A： 20mm
			100A～： 25mm

（・が有るものは、○印が付いたものを適用する。）


工 事 区 分 表			
工 事 内 容		施 工 区 分	
		建築	電気 機械
開口部	鉄筋コンクリート、コンクリート ブロックの 柱、梁、壁、床に 設ける開口	解体、穴明け	○
		鉄筋補強	○
		スリーブ、型枠（補強筋無し）	○
		スリーブ、型枠（補強筋有り）	○
		埋戻し、穴埋め（補強筋無し）	○
		埋戻し、穴埋め（補強筋有り）	○
		設備配管のコア抜き	○
		開口補強	○
		切込み（開口補強有り）	○
		切込み（開口補強無し）	○
基礎	屋内 配電盤、制御盤、キュービクル 受水槽、タンク類等 屋上 テレビアンテナ、避雷針、 高架水槽、クーリングタワー 消火水槽等 屋外 キュービクル、受水槽、 タンク類等	躯体と一体のもの	○
		上記以外のもの	○
		鉄筋コンクリート製	○
		無筋コンクリート製、その他	○
		架台、アンカーボルト	○
		床、壁、天井	○
		配管ビット、トレンチビット	○
		一次側	○
		二次側	○
		熱感知器から連動制御盤を経て防火ダンパーに至る配線配管	○
点検口	機器付属の制御盤（接地とも）	防火シャッターから熱感知器に至る 配管	○
		防火シャッターから熱感知器に至る 配線	○
		機器・器具への電気配線接続	○
		機器・器具への給排水管接続	○
		インサート、吊りボルト	○
		換気扇取付パネル	○
		換気扇取付パネル	○
		換気扇取付パネル	○
		換気扇取付パネル	○
		換気扇取付パネル	○
配管配線	機器付属の制御盤（接地とも）	熱感知器から連動制御盤を経て防火ダンパーに至る 配管	○
		防火シャッターから熱感知器に至る 配管	○
		防火シャッターから熱感知器に至る 配線	○
		機器・器具への電気配線接続	○
		機器・器具への給排水管接続	○
		インサート、吊りボルト	○
		換気扇取付パネル	○
		換気扇取付パネル	○
		換気扇取付パネル	○
		換気扇取付パネル	○
その他	機器付属の制御盤（接地とも）	熱感知器から連動制御盤を経て防火ダンパーに至る 配管	○
		防火シャッターから熱感知器に至る 配管	○
		防火シャッターから熱感知器に至る 配線	○
		機器・器具への電気配線接続	○
		機器・器具への給排水管接続	○
		インサート、吊りボルト	○
		換気扇取付パネル	○
		換気扇取付パネル	○
		換気扇取付パネル	○
		換気扇取付パネル	○

令和7年度	
工 事 名	アンデルセン公園子ども美術館 空調設備等更新3期工事
公 園 名	アンデルセン公園
工 事 場 所	船橋市金堀町5 2 5 番ほか
図 面 種 別	機械設備工事 特記仕様書(2)
縮 尺	A1:N.S (A3:N.S)
図 面 番 号	全 78 葉ノ内第 03 号
船橋市建設局都市整備部公園緑地課	



案内図 S=1/3,000

 工事部分を示す
パフォーマンスゾーン

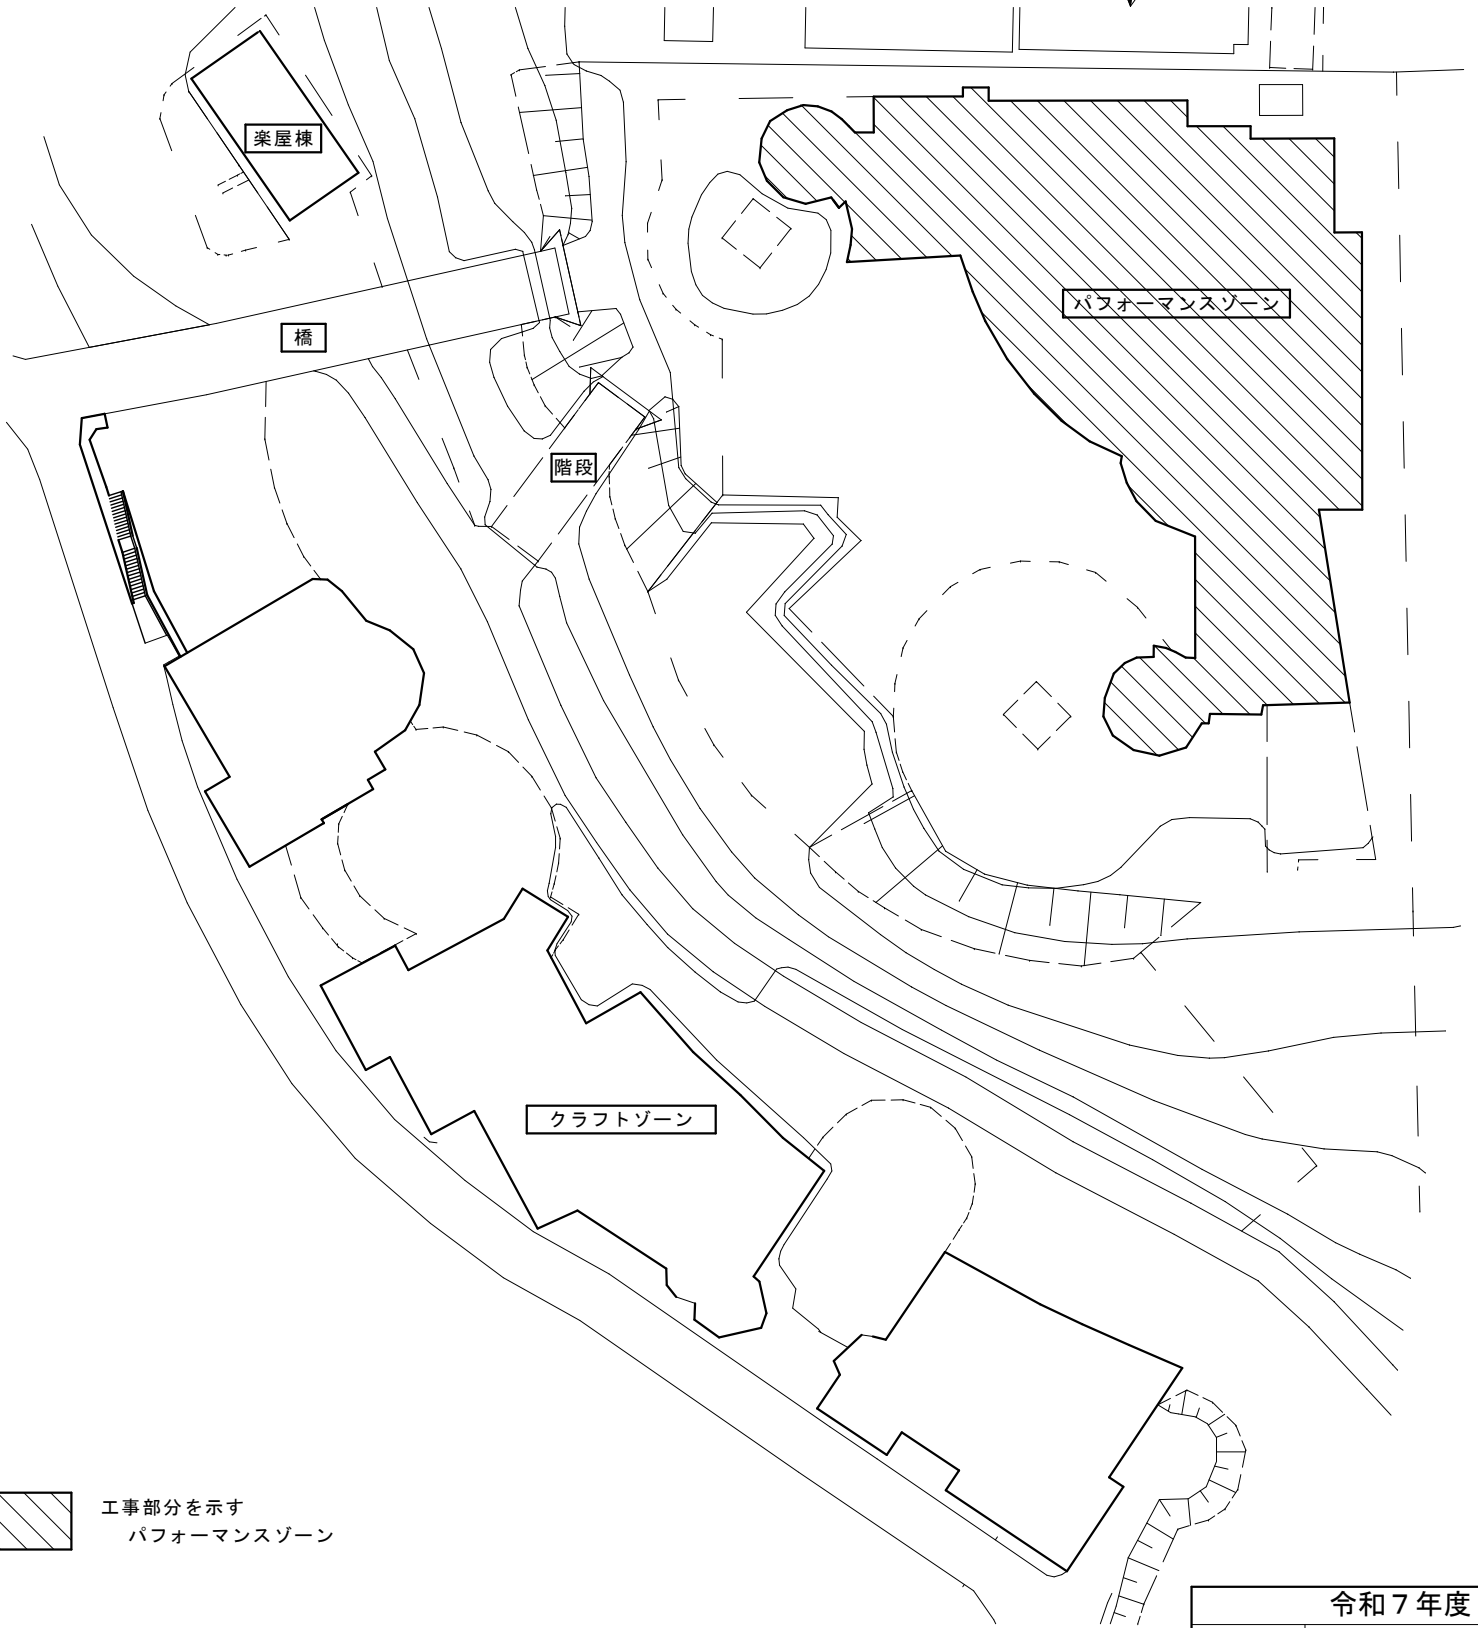

子ども美術館パフォーマンスゾーン・クラフトゾーン 配置図 1/300

令和7年度	
工 事 名	アンデルセン公園子ども美術館 空調設備等更新3期工事
公 園 名	アンデルセン公園
工 事 場 所	船橋市金堀町525番ほか
図 面 種 別	案内図・配置図
縮 尺	A1:1/300・3000
図 面 番 号	全 78 葉ノ内第 04 号
船橋市建設局都市整備部公園緑地課	

改修 空調換気設備 機器表（１）

記 号	名 称	仕 様	台 数	動 力			設 置 場 所	備 考
				φ	V	kW(W)		
GHP-1	ガスヒートポンプエアコン （ 室 外 機 ）	型 式： マルチ標準型 冷房能力： 45.0kW + 45.0kW 暖房能力： 50.0kW + 50.0kW ガス消費量： 77.0kW（冷房） 74.6kW（暖房） 付 属 品： 防振ゴム	1	3	200	1.16*2 0.55*2	屋外	コンクリート基礎は建築工事
GHP-1-1	ガスヒートポンプエアコン （ 室 内 機 ）	型 式： 床置ダクト型 能 力： 冷房 28.0 kW 暖房 31.5 kW 送 風 量： 4,030 m³/h × 130 Pa（機外静圧） 加 湿 器： 滴下気化式（有効加湿量：4.0kg/h） 付 属 品： 防振架台、空調ドレントラップ、前面閉塞パネル	1	3	200	1.5	B2階 台車置場	コンクリート基礎は建築工事
GHP-1-2	ガスヒートポンプエアコン （ 室 内 機 ）	型 式： 天井カセット（４方向）型 能 力： 冷房 4.5 kW 暖房 5.0 kW 加 湿 器： 滴下気化式（有効加湿量：1.3kg/h） 付 属 品： 防振吊金物、化粧パネル、コントロールボックス	1	1	200	(60)	B1階 インフォメーション	
GHP-1-3	ガスヒートポンプエアコン （ 室 内 機 ）	型 式： 天井カセット（４方向）型 能 力： 冷房 3.6 kW 暖房 4.2 kW 加 湿 器： 滴下気化式（有効加湿量：0.9kg/h） 付 属 品： 防振吊金物、化粧パネル、コントロールボックス	2	1	200	(60)	B1階 ホール 1	コントロールボックスは2台に1個
GHP-1-4	ガスヒートポンプエアコン （ 室 内 機 ）	型 式： 天井カセット（４方向）型 能 力： 冷房 5.6 kW 暖房 6.3 kW 加 湿 器： 滴下気化式（有効加湿量：0.9kg/h） 付 属 品： 防振吊金物、化粧パネル、コントロールボックス	2	1	200	(60)	B1階 ギャラリー 1	コントロールボックスは2台に1個
GHP-1-5	ガスヒートポンプエアコン （ 室 内 機 ）	型 式： 天井カセット（４方向）型 能 力： 冷房 3.6 kW 暖房 4.2 kW 加 湿 器： 滴下気化式（有効加湿量：0.8kg/h） 付 属 品： 防振吊金物、化粧パネル、コントロールボックス	3	1	200	(60)	B1階 アニメ&ダンススタジオ（錫の兵隊1）	コントロールボックスは3台に1個 化粧パネルは黒色とする。
GHP-2	ガスヒートポンプエアコン （ 室 外 機 ）	型 式： マルチ標準型 冷房能力： 45.0kW + 56.0kW 暖房能力： 50.0kW + 63.0kW ガス消費量： 83.9kW（冷房） 81.0kW（暖房） 付 属 品： 防振ゴム	1	3	200	1.16+1.24 0.55+0.74	屋外	コンクリート基礎は建築工事
GHP-2-1	ガスヒートポンプエアコン （ 室 内 機 ）	型 式： 床置ダクト型 能 力： 冷房 28.0 kW 暖房 31.5 kW 送 風 量： 5,060 m³/h × 50 Pa（機外静圧） 加 湿 器： 滴下気化式（有効加湿量：4.4kg/h） 付 属 品： 防振架台、空調ドレントラップ、前面閉塞パネル	1	3	200	1.5	B1階 空調機械室	コンクリート基礎は既設再利用
GHP-2-2	ガスヒートポンプエアコン （ 室 内 機 ）	型 式： 天井埋込ダクト型 能 力： 冷房 4.5 kW 暖房 5.0 kW 加 湿 器： 滴下気化式（有効加湿量：0.9kg/h） 付 属 品： 防振吊金物、コントロールボックス	1	1	200	(120)	B1階 音響調光室	
GHP-2-3	ガスヒートポンプエアコン （ 室 内 機 ）	型 式： 天井埋込ダクト型 能 力： 冷房 9.0 kW 暖房 10.0 kW 加 湿 器： 滴下気化式（有効加湿量：0.9kg/h） 付 属 品： 防振吊金物、コントロールボックス	1	1	200	(125*2)	B1階 ダビングルーム	
GHP-2-4	ガスヒートポンプエアコン （ 室 内 機 ）	型 式： 天井カセット（４方向）型 能 力： 冷房 7.1 kW 暖房 8.0 kW 加 湿 器： 滴下気化式（有効加湿量：0.5kg/h） 付 属 品： 防振吊金物、化粧パネル、コントロールボックス	4	1	200	(60)	B1階 語り聞かせの部屋	コントロールボックスは4台に1個
GHP-2-5	ガスヒートポンプエアコン （ 室 内 機 ）	型 式： 天井埋込ダクト型 能 力： 冷房 16.0 kW 暖房 18.0 kW 加 湿 器： 滴下気化式（有効加湿量：4.0kg/h） 付 属 品： 防振吊金物、コントロールボックス	1	1	200	(235*3)	B1階 ギャラリー 1	

注記 １）動力は50Hzとし、数値は参考とする。
２）特記無き事項は公共建築工事標準仕様書（機械設備工事編）令和4年版に準ずる。
３）図示 範囲を本工事とする。

記 号	名 称	仕 様	台 数	動 力			設 置 場 所	備 考
				φ	V	kW(W)		
GHP-3	ガスヒートポンプエアコン （ 室 外 機 ）	型 式： マルチ標準型 冷房能力： 45.0kW + 45.0kW 暖房能力： 50.0kW + 50.0kW ガス消費量： 77.0kW（冷房） 74.6kW（暖房） 付 属 品： 防振架台	1	3	200	1.16*2 0.55*2	屋外	コンクリート基礎は建築工事
GHP-3-1	ガスヒートポンプエアコン （ 室 内 機 ）	型 式： 天井カセット（４方向）型 能 力： 冷房 3.6 kW 暖房 4.2 kW 加 湿 器： 滴下気化式（有効加湿量：0.7kg/h） 付 属 品： 防振吊金物、化粧パネル、コントロールボックス	4	1	200	(60)	1階 ワークショップ準備室	コントロールボックスは4台に1個
GHP-3-2	ガスヒートポンプエアコン （ 室 内 機 ）	型 式： 天井カセット（４方向）型 能 力： 冷房 3.6 kW 暖房 4.2 kW 加 湿 器： 滴下気化式（有効加湿量：0.7kg/h） 付 属 品： 防振吊金物、化粧パネル、コントロールボックス	2	1	200	(60)	1階 指導員室	コントロールボックスは2台に1個
GHP-3-3	ガスヒートポンプエアコン （ 室 内 機 ）	型 式： 天井カセット（４方向）型 能 力： 冷房 3.6 kW 暖房 4.2 kW 加 湿 器： 滴下気化式（有効加湿量：0.5kg/h） 付 属 品： 防振吊金物、化粧パネル、コントロールボックス	4	1	200	(60)	1階 版画アトリエ	コントロールボックスは4台に1個
GHP-3-4	ガスヒートポンプエアコン （ 室 内 機 ）	型 式： 天井カセット（４方向）型 能 力： 冷房 5.6 kW 暖房 6.3 kW 加 湿 器： 滴下気化式（有効加湿量：0.5kg/h） 付 属 品： 防振吊金物、化粧パネル、コントロールボックス	4	1	200	(60)	1階 談話・会議室	コントロールボックスは4台に1個
GHP-3-5	ガスヒートポンプエアコン （ 室 内 機 ）	型 式： 天井カセット（４方向）型 能 力： 冷房 4.5 kW 暖房 5.0 kW 加 湿 器： 滴下気化式（有効加湿量：0.9kg/h） 付 属 品： 防振吊金物、化粧パネル、コントロールボックス	1	1	200	(60)	1階 データベース制作室	
GHP-3-6	ガスヒートポンプエアコン （ 室 内 機 ）	型 式： 天井カセット（２方向）型 能 力： 冷房 2.8 kW 暖房 3.2 kW 付 属 品： 防振吊金物、化粧パネル、コントロールボックス	2	1	200	(30)	1階 更衣室 1、 2	
GHP-4	ガスヒートポンプエアコン （ 室 外 機 ）	型 式： マルチ標準型 冷房能力： 85.0kW + 85.0kW 暖房能力： 90.0kW + 90.0kW ガス消費量： 162.8kW（冷房） 145.2kW（暖房） 付 属 品： 防振ゴム	1	3	200	1.80*2 1.80*2	屋外	コンクリート基礎は建築工事
GHP-4-1	ガスヒートポンプエアコン （ 室 内 機 ）	型 式： 天井埋込ダクト型 能 力： 冷房 7.1 kW 暖房 8.0 kW 加 湿 器： 滴下気化式（有効加湿量：0.8kg/h） 付 属 品： 防振吊金物、コントロールボックス	8	1	200	(125*2)	2階 展示室 1	コントロールボックスは8台に1個
GHP-4-2	ガスヒートポンプエアコン （ 室 内 機 ）	型 式： 天井埋込ダクト型 能 力： 冷房 9.0 kW 暖房 10.0 kW 加 湿 器： 滴下気化式（有効加湿量：0.8kg/h） 付 属 品： 防振吊金物、コントロールボックス	6	1	200	(125*2)	2階 展示室 2	コントロールボックスは6台に1個
GHP-4-3	ガスヒートポンプエアコン （ 室 内 機 ）	型 式： 天井埋込ダクト型 能 力： 冷房 9.0 kW 暖房 10.0 kW 付 属 品： 防振吊金物、コントロールボックス	2	1	200	(125*2)	2階 ギャラリー 2	コントロールボックスは2台に1個
GHP-4-4	ガスヒートポンプエアコン （ 室 内 機 ）	型 式： 天井吊型 能 力： 冷房 16.0 kW 暖房 18.0 kW 付 属 品： 防振吊金物、コントロールボックス	1	1	200	(80*4)	2階 ホール 3	

令和 7 年度	
工 事 名	アンデルセン公園子ども美術館 空調設備等更新 3 期工事
公 園 名	アンデルセン公園
工 事 場 所	船橋市金堀町 5 2 5 番ほか
図 面 種 別	パフォーマンスゾーン 改修 空調換気設備 機器表（１）
縮 尺	A1:N.S（A3:N.S）
図 面 番 号	全 78 葉ノ内第 05 号
船橋市建設局都市整備部公園緑地課	

改修 空調換気設備 機器表（2）

記 号	名 称	仕 様	台 数	動 力			設 置 場 所	備 考
				φ	V	kW(W)		
GHP-5	ガスヒートポンプエアコン （ 室 外 機 ）	型 式： マルチ標準型	1	3	200		屋外	コンクリート基礎は建築工事
		冷房能力： 85.0kW + 85.0kW				1.80*2		
		暖房能力： 90.0kW + 90.0kW				1.80*2		
		ガス消費量： 162.8kW（冷房） 145.2kW（暖房）						
		付 属 品： 防振ゴム						
GHP-5-1	ガスヒートポンプエアコン （ 室 内 機 ）	型 式： 床置ダクト型	1	3	200	11.0*2	B2階 空調機室	コンクリート基礎は既設再利用
		能 力： 冷房 160.0 kW 暖房 180.0 kW						
		送 風 量： 30,600 m³/h × 400 Pa（機外静圧）						
		加 湿 器： 滴下気化式（有効加湿量：25.4kg/h）						
		付 属 品： 防振架台、空調ドレントラップ						
BH-1	温 水 発 生 機	型 式： 銅板製 ガス焚真空式温水機（暖房 1 回路）	1	1	100	(250)	B2階 空調機室	コンクリート基礎は既設再利用
		定格出力： 58.1 kW						
		温 水 量： 90 L/min（温水出口 60 ℃ 温水入口 50 ℃）						
		燃料消費量： 5.9 m³ (N) /h (13A)						
		制御方法： ON-OFF						
PH-1	温 水 循 環 ポンプ	型 式： ラインポンプ	1	3	200	1.5	B2階 空調機室	
		能 力： 40φ × 90 L/min × 25 m						
		付 属 品： 圧力計×2						
TE-1	膨 張 水 槽	型 式： 密閉ダイヤフラム式	1				B2階 空調機室	
		タンク容量： 20 Lit						
		膨張水量： 6 Lit						
HEX-1	全 熱 交 換 形 換 気 扇	型 式： 天井埋込形	1	1	200	(112)	1階 データベース制作室	
		能 力： 150 φ × 200 m³/h × 60 Pa						
		付 属 品： 防振吊金物、コントロールスイッチ						
HEX-2	全 熱 交 換 形 換 気 扇	型 式： 天井埋込形	2	1	200	(154)	B1階 インフォメーション 1階 指導員室	※ 1 台のみ本工事
		能 力： 150 φ × 300 m³/h × 70 Pa						
		付 属 品： 防振吊金物、コントロールスイッチ						
HEX-3	全 熱 交 換 形 換 気 扇	型 式： 天井埋込形	4	1	200	(225)	B1階 ホール、語り聞かせの部屋 1階 館長室・事務室 1階 版画アトリエ	※ 2 台のみ本工事
		能 力： 200 φ × 400 m³/h × 70 Pa						
		付 属 品： 防振吊金物、コントロールスイッチ						
HEX-4	全 熱 交 換 形 換 気 扇	型 式： 天井埋込形	3	1	200	(320)	B1階 アニメ&マンガショールーム（錫の兵隊1） 2階 展示室 2	
		能 力： 200 φ × 500 m³/h × 110 Pa						
		付 属 品： 防振吊金物、コントロールスイッチ						
HEX-5	全 熱 交 換 形 換 気 扇	型 式： 天井埋込形	1	1	200	(320)	1階 ワークショップ準備室	
		能 力： 250 φ × 600 m³/h × 70 Pa						
		付 属 品： 防振吊金物、コントロールスイッチ						
HEX-6	全 熱 交 換 形 換 気 扇	型 式： 天井埋込形	4	1	200	(440)	1階 談話・会議室 2階 展示室 1	※ 2 台のみ本工事
		能 力： 250 φ × 700 m³/h × 100 Pa						
		付 属 品： 防振吊金物、コントロールスイッチ						
HEX-7	全 熱 交 換 形 換 気 扇	型 式： 天井埋込形	2	1	200	(490)	B1階 エントランスホール B1階 ギャラリー	
		能 力： 300 φ × 900 m³/h × 160 Pa						
		付 属 品： 防振吊金物、コントロールスイッチ						
FS-1	送 風 機 （空調機械室）	型 式： ラインファン	1	3	200	0.9	B2階 空調機械室	サーモ発停 FE-1と連動（電気工事）
		能 力： #4 × 6,300 m³/h × 110 Pa						
		付 属 品： 防振吊金物						
FS-2	送 風 機 （電気室）	型 式： ラインファン	1	3	200	1.5	B2階 空調機械室	サーモ発停 FE-2と連動（電気工事）
		能 力： #4 × 6,700 m³/h × 360 Pa						
		付 属 品： 防振吊金物						

注記 1）動力は50Hzとし、数値は参考とする。
2）特記無き事項は公共建築工事標準仕様書（機械設備工事編）令和4年版に準ずる。
3）図示 範囲を本工事とする。

記 号	名 称	仕 様	台 数	動 力			設 置 場 所	備 考
				φ	V	kW(W)		
FS-3	送 風 機 （E V 機械室 1）	型 式： ラインファン	1	3	200	0.4	B2階 E V 機械室 1	サーモ発停 FE-3と連動（電気工事）
		能 力： #3 × 3,800 m³/h × 100 Pa						
		付 属 品： 防振吊金物						
FS-4	送 風 機 （E V 機械室 2）	型 式： 消音ボックス付ラインファン	2	3	200	0.27	B1階 E V 機械室 2	サーモ発停 FE-4と連動（電気工事）
		能 力： #3 × 1,000 m³/h × 260 Pa						
		付 属 品： 防振吊金物						
FS-5	送 風 機 （消火ポンプ室）	型 式： ラインファン	1	3	200	0.15	B2階 空調機械室	サーモ発停 FE-5と連動（電気工事）
		能 力： #3 × 300 m³/h × 60 Pa						
		付 属 品： 防振吊金物						
FS-6	送 風 機 （サービスヤード）	型 式： ラインファン	1	3	200	2.4	B2階 空調機械室	FE-6と連動（電気工事）
		能 力： #6 × 13,100 m³/h × 270 Pa						
		付 属 品： 防振架台						
FS-7	送 風 機 （ダビングルーム）	型 式： 消音ボックス付ラインファン	1	3	200	0.15	B1階 空調機械室	FE-7と連動（電気工事）
		能 力： #3 × 400 m³/h × 120 Pa						
		付 属 品： 防振吊金物						
FE-1	排 風 機 （空調機械室）	型 式： ラインファン	1	3	200	0.9	B2階 空調機械室	
		能 力： #4 × 5,500 m³/h × 160 Pa						
		付 属 品： 防振吊金物						
FE-2	排 風 機 （電気室）	型 式： ラインファン	1	3	200	1.5	B2階 空調機械室	
		能 力： #4 × 6,700 m³/h × 360 Pa						
		付 属 品： 防振吊金物						
FE-3	排 風 機 （E V 機械室 1）	型 式： ラインファン	1	3	200	0.4	B2階 E V 機械室 1	
		能 力： #3 × 3,800 m³/h × 100 Pa						
		付 属 品： 防振吊金物						
FE-4	排 風 機 （E V 機械室 2）	型 式： 消音ボックス付ラインファン	2	3	200	0.27	B1階 E V 機械室 2	
		能 力： #3 × 1,000 m³/h × 200 Pa						
		付 属 品： 防振吊金物						
FE-5	排 風 機 （消火ポンプ室）	型 式： ラインファン	1	3	200	0.15	B2階 空調機械室	
		能 力： #3 × 300 m³/h × 50 Pa						
		付 属 品： 防振吊金物						
FE-6	排 風 機 （サービスヤード）	型 式： ラインファン	1	3	200	2.4	B2階 空調機械室	
		能 力： #6 × 13,100 m³/h × 290 Pa						
		付 属 品： 防振架台						
FE-7	排 風 機 （ダビングルーム）	型 式： 消音ボックス付ラインファン	1	3	200	0.15	B1階 空調機械室	
		能 力： #3 × 400 m³/h × 110 Pa						
		付 属 品： 防振吊金物						
FE-8	排 風 機	型 式： 中間ダクトファン（消音型）	2	1	100	(80)	1,2階 女子便所	※ 1 台のみ本工事
		能 力： #2 × 800 m³/h × 70 Pa						
		付 属 品： 防振吊金物						
FE-9	排 風 機	型 式： 中間ダクトファン（消音型）	2	1	100	(80)	1,2階 男子便所	※ 1 台のみ本工事
		能 力： #2 × 900 m³/h × 90 Pa						
		付 属 品： 防振吊金物						
FE-10	排 風 機	型 式： 中間ダクトファン（消音型）	2	1	100	(270)	B1階 男子便所、女子便所	
		能 力： #3 × 1,200 m³/h × 190 Pa						
		付 属 品： 防振吊金物						
FE-11	排 風 機	型 式： 消音ボックス付ラインファン	2	1	100	(270)	2階 展示室 1 2階 収蔵庫 3	
		能 力： #3 × 2,100 m³/h × 60 Pa						
		付 属 品： 防振吊金物						

令和 7 年度

工 事 名	アンデルセン公園子ども美術館 空調設備等更新 3 期工事
公 園 名	アンデルセン公園
工 事 場 所	船橋市金堀町 5 2 5 番ほか
図 面 種 別	パフォーマンスゾーン 改修 空調換気設備 機器表（2）
縮 尺	A1:N.S（A3:N.S）
図 面 番 号	全 78 葉ノ内第 06 号

改修機器表 (3)

記 号	名 称	仕 様	台 数	動 力			設 置 場 所	備 考
				φ	V	kW(馬)		
FE-12	排 風 機	型 式： 中間ダクトファン（消音型） 能 力： #2 × 400 m³/h × 60 Pa 付 属 品： 防振吊金物	1	1	100	(25)	81階 身障者便所	
V-1	排 風 機	型 式： 天井埋込型換気扇（低騒音型） 能 力： 100 m³/h × 30 Pa 付 属 品： 防振吊金物	1	1	100	(16)	1階 倉庫 3	
V-2	排 風 機	型 式： 天井埋込型換気扇（低騒音型） 能 力： 200 m³/h × 50 Pa 付 属 品： 防振吊金物	4	1	100	(25)	81階 倉庫 1 1階 更衣室1.2、ツールボックス	※3台のみ本工事
V-3	排 風 機	型 式： 天井埋込型換気扇（低騒音型） 能 力： 300 m³/h × 70 Pa 付 属 品： 防振吊金物	2	1	100	(42)	1階 倉庫 4 1階 版画アトリエ	
V-4	排 風 機	型 式： 天井埋込型換気扇（低騒音型） 能 力： 400 m³/h × 120 Pa 付 属 品： 防振吊金物	2	1	100	(74)	81階 アデジタルスタジオ（鑑の兵隊2） 2階 収蔵庫 3	フェリスは黒色とする。
V-5	排 風 機	型 式： 天井埋込型換気扇（低騒音型） 能 力： 500 m³/h × 60 Pa 付 属 品： 防振吊金物	2	1	100	(74)	1階 倉庫 2、倉庫 5	
V-6	排 風 機	型 式： 天井埋込型換気扇（低騒音型） 能 力： 600 m³/h × 80 Pa 付 属 品： 防振吊金物	1	1	100	(92)	2階 収蔵庫 2	
V-7	排 風 機	型 式： 天井埋込型換気扇（低騒音型） 能 力： 100 m³/h × 20 Pa 付 属 品： 防振吊金物	1	1	100	(13)	1階 シャワールーム 1	
V-8	排 風 機	型 式： 天井埋込型換気扇（低騒音型） 能 力： 200 m³/h × 30 Pa 付 属 品： 防振吊金物	3	1	100	(25)	1階 身障者用便所、シャワールーム 2 2階 身障者用便所	※2台のみ本工事
V-9	排 風 機	型 式： 天井埋込型換気扇（低騒音型） 能 力： 300 m³/h × 100 Pa 付 属 品： 防振吊金物	1	1	100	(74)	1階 女子便所	
V-10	排 風 機	型 式： 天井埋込型換気扇（低騒音型） 能 力： 400 m³/h × 80 Pa 付 属 品： 防振吊金物	1	1	100	(74)	1階 男子便所	
V-11	排 風 機	型 式： 壁付換気扇（電気式） 能 力： 300φ × 1,000 m³/h 付 属 品： SUS製ウェザーカバー（防虫網付）	1	1	100	(33)	1階 外部倉庫	
V-12	排 風 機	型 式： 有圧換気扇 能 力： 300φ 付 属 品： 電動シャッター、SUS製ウェザーカバー（防虫網付）、バックガード	1	1	100		2階 ギャラリー1	既設再利用
V-13	排 風 機	型 式： 有圧換気扇 能 力： 250φ 付 属 品： 電動シャッター、SUS製ウェザーカバー（防虫網付）、バックガード	2	1	100		2階 連絡通路	既設再利用


注記 1) 動力は50Hzとし、数値は参考とする。

2) 特記無き事項は公共建築工事標準仕様書（機械設備工事編）令和4年版に準ずる。

3) 図示 範囲を本工事とする。

令和 7 年度	
工 事 名	アンデルセン公園子ども美術館 空調設備等更新 3 期工事
公 園 名	アンデルセン公園
工 事 箇 所	船橋市金堀町 5 2 5 番ほか
図 面 種 別	改修 空調換気設備 機器表 (3)
縮 尺	A1:N.S (A3:N.S)
図 面 番 号	全 78 葉ノ内第 07 号

船橋市建設局都市整備部公園緑地課

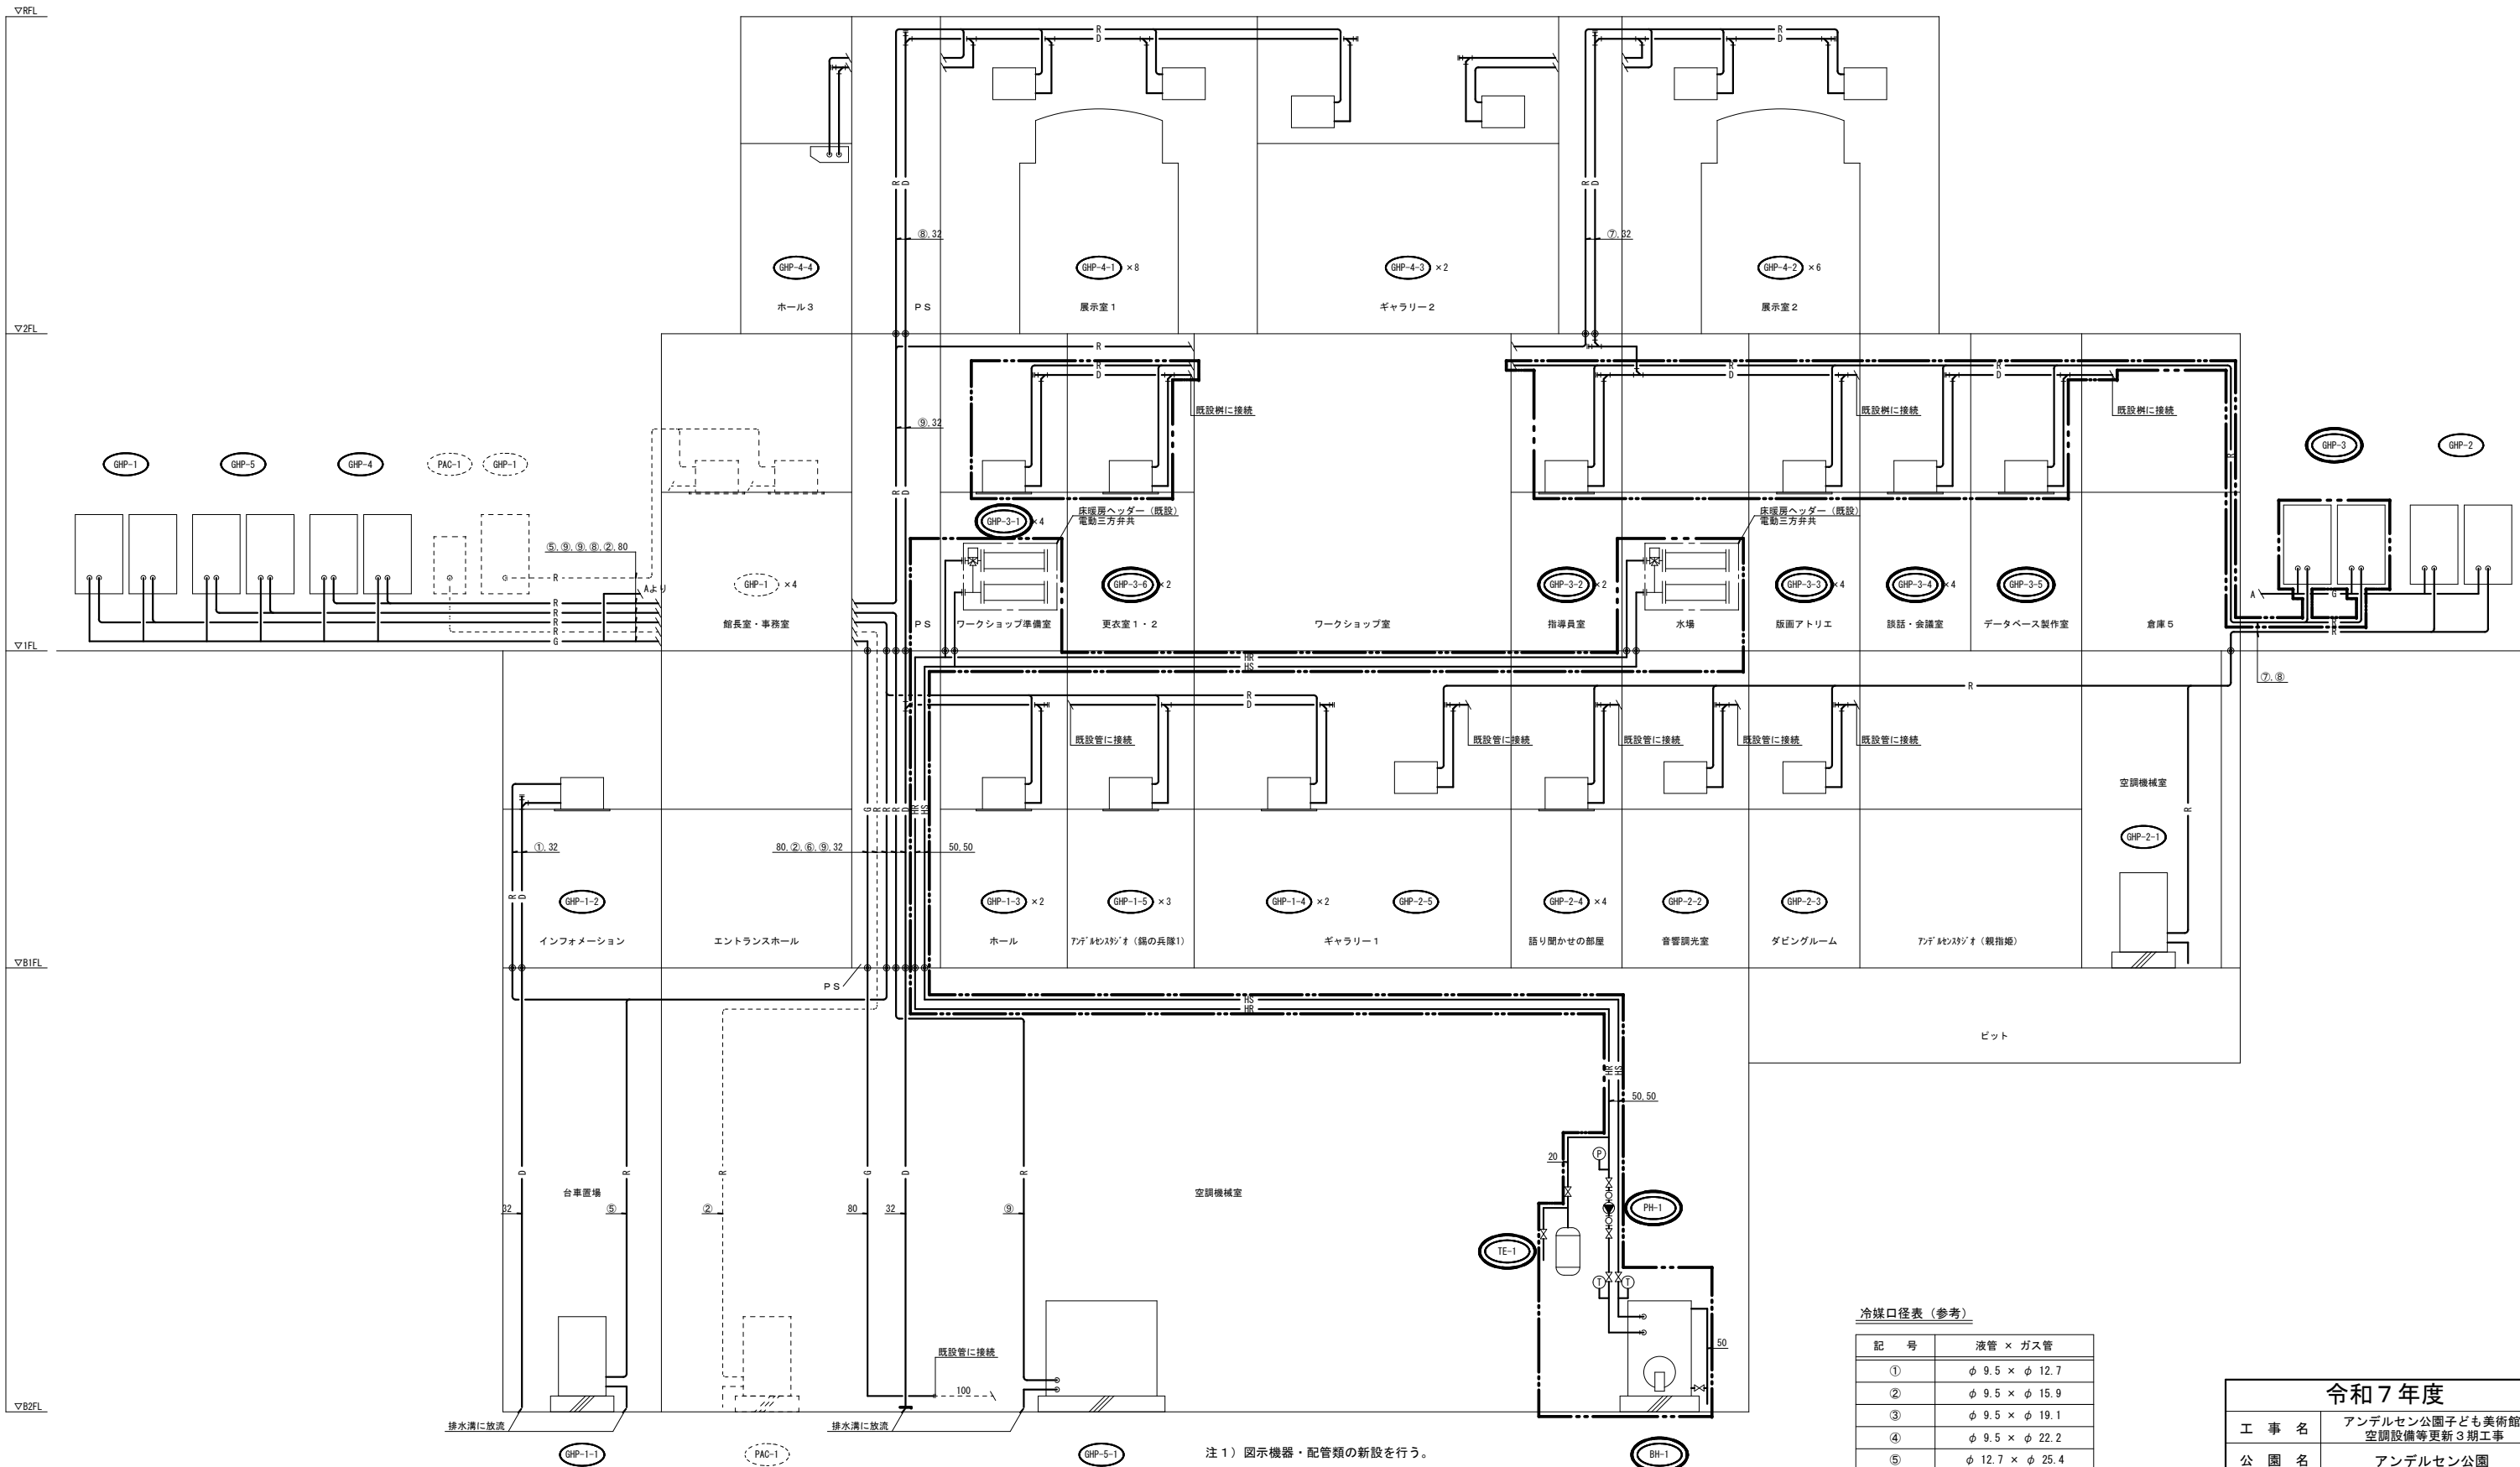


- 注 1) 図示機器・配管類の新設を行う。
2) 図示 ----- は既設再利用とする。
3) 図示 ◎ は区画貫通箇所を示し、貫通部の処理は国土交通大臣認定処理とする。(水平区画のみ図示)
4) 図示 範囲を本工事とする。

改修 空調設備 配管系統図 S=N. S

冷媒口径表 (参考)

記 号	液管 × ガス管
①	φ 9.5 × φ 12.7
②	φ 9.5 × φ 15.9
③	φ 9.5 × φ 19.1
④	φ 9.5 × φ 22.2
⑤	φ 12.7 × φ 25.4
⑥	φ 12.7 × φ 28.6
⑦	φ 15.9 × φ 28.6
⑧	φ 19.1 × φ 31.8
⑨	φ 19.1 × φ 38.1

令和 7 年度	
工 事 名	アンデルセン公園子ども美術館 空調設備等更新 3 期工事
公 園 名	アンデルセン公園
工 事 場 所	船橋市金堀町 5 2 5 番ほか
図 面 種 別	パフォーマンスゾーン 改修 空調設備 配管系統図
縮 尺	A1:N. S (A3:N. S)
図 面 番 号	全 78 葉ノ内第 08 号
船橋市建設局都市整備部公園緑地課	

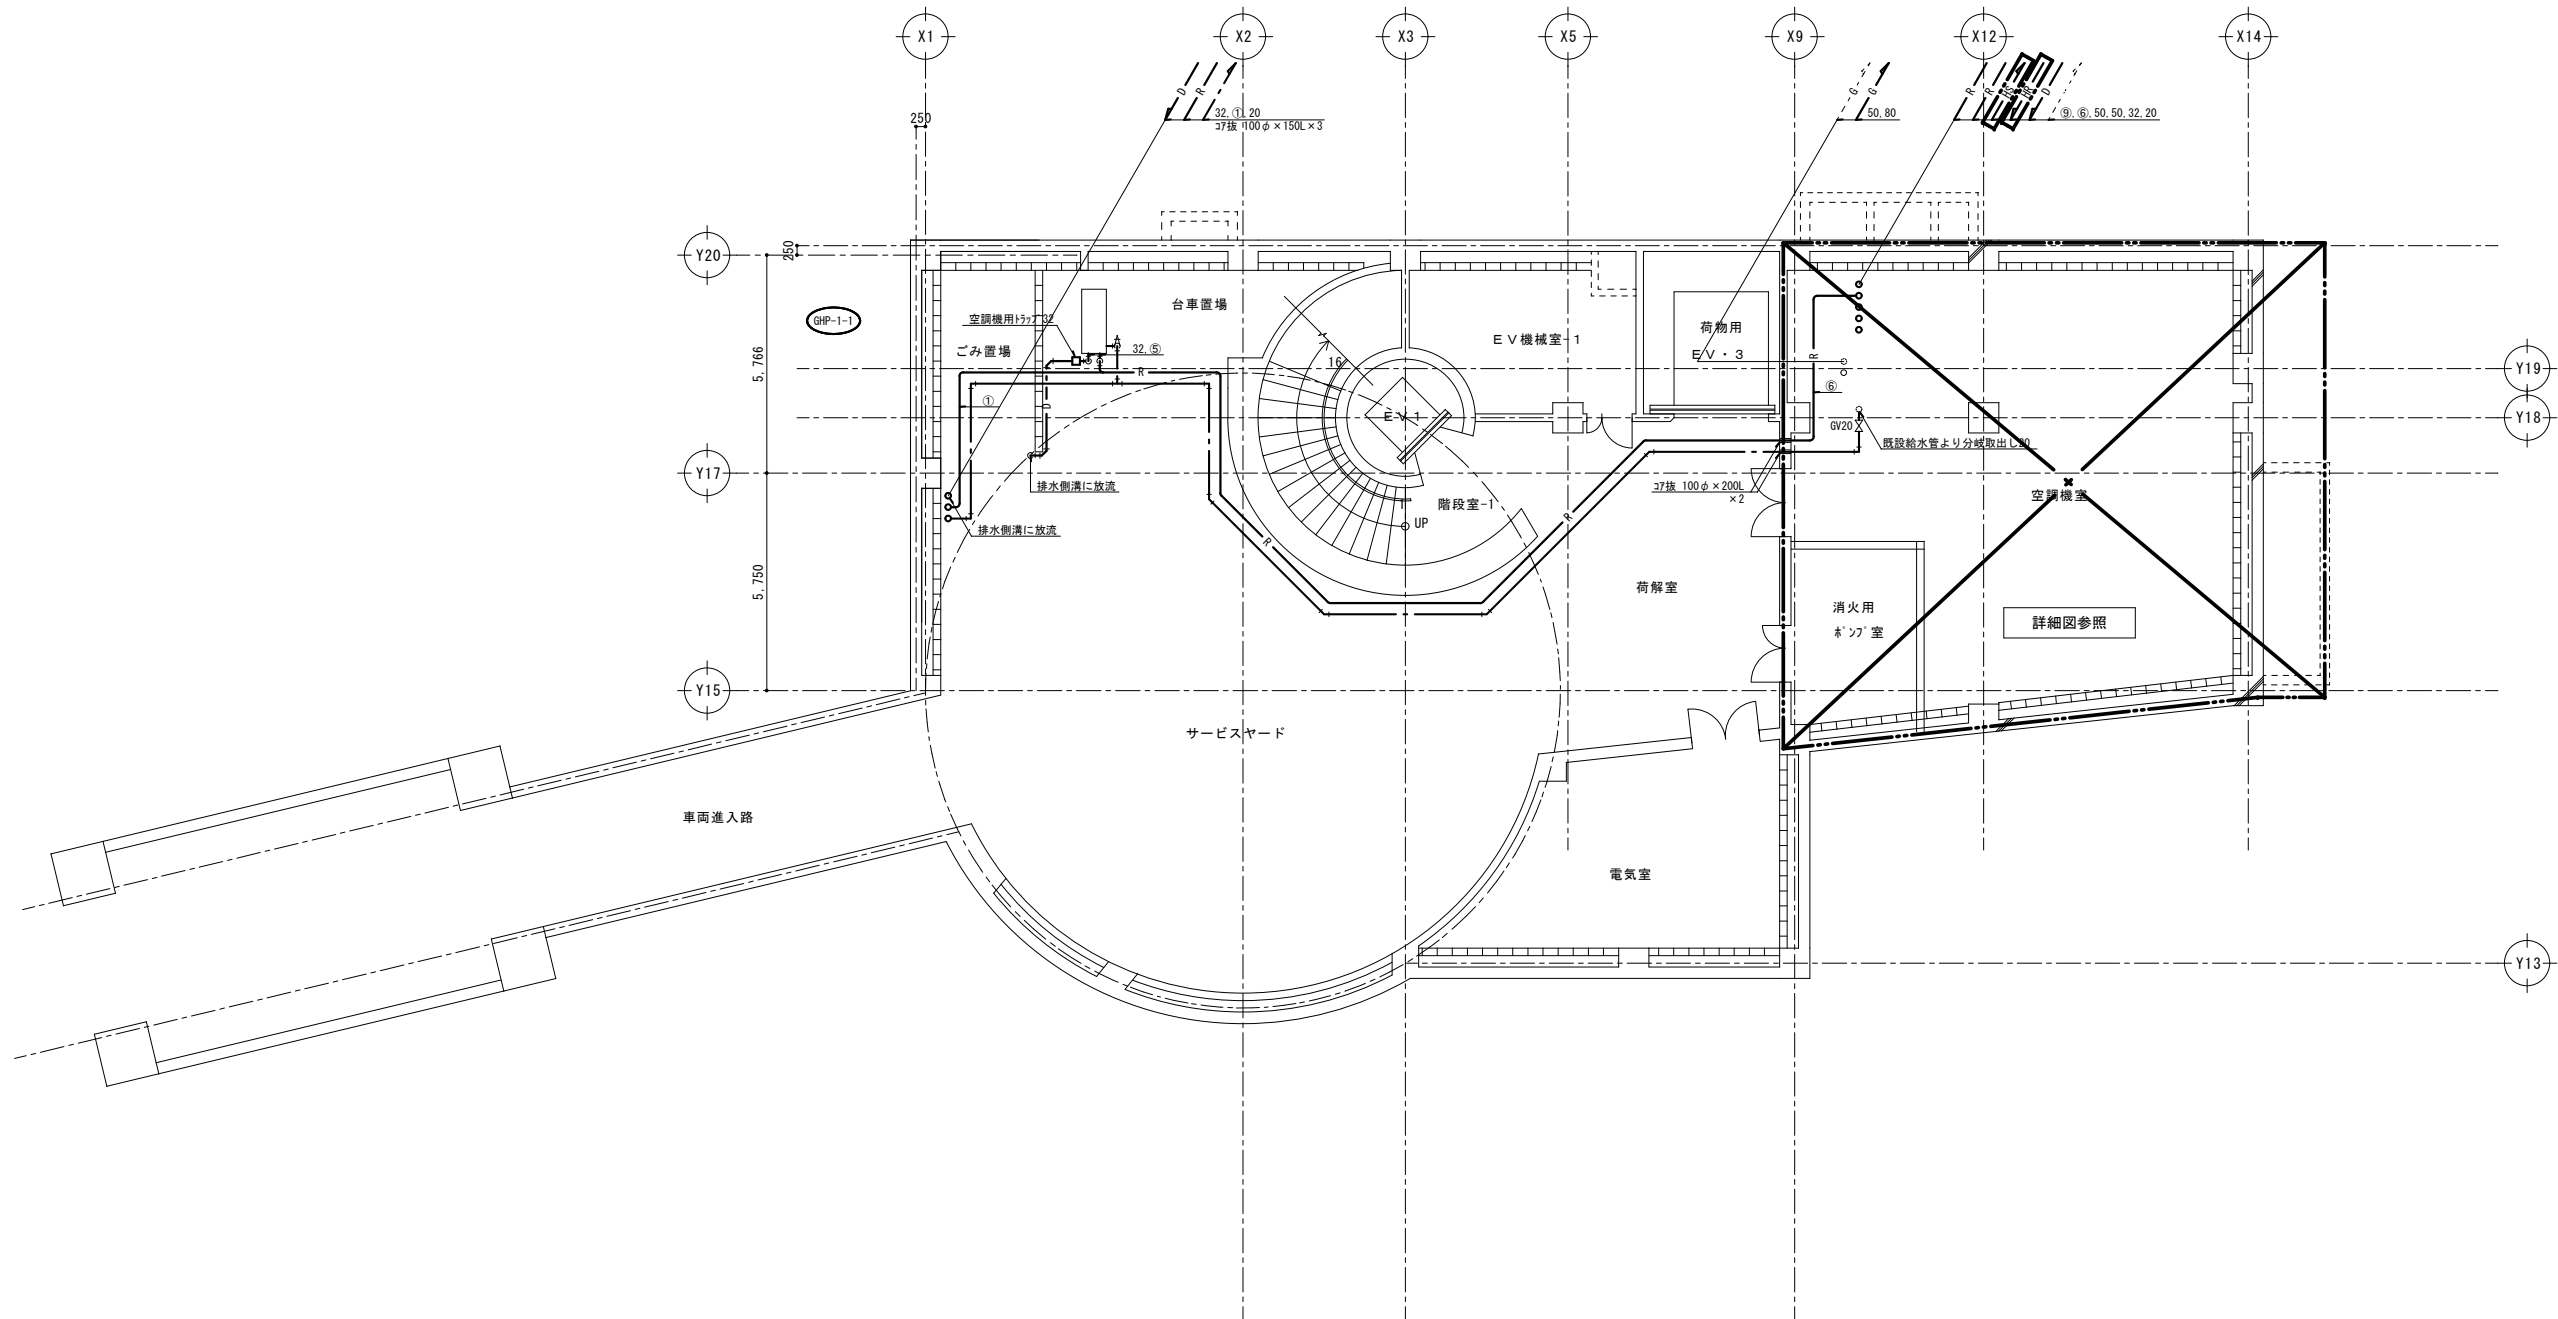

冷媒口径表 (参考)

記 号	液管 × ガス管
①	φ 9.5 × φ 12.7
②	φ 9.5 × φ 15.9
③	φ 9.5 × φ 19.1
④	φ 9.5 × φ 22.2
⑤	φ 12.7 × φ 25.4
⑥	φ 12.7 × φ 28.6
⑦	φ 15.9 × φ 28.6
⑧	φ 19.1 × φ 31.8
⑨	φ 19.1 × φ 38.1


改修 空調設備 B 2 階配管平面図 S=1/100

- 注 1) 特記なき配管は露出配管とする。
2) 特記なき配管貫通箇所は既設貫通穴利用とする。
3) 図示 ----- は既設を示す。
4) 特記なき給水管の管径は20Aとする。
5) 各空調機に接続する給水管にはGV20を設置とする。
6) 図示 ◎ は区画貫通箇所を示し、貫通部の処理は国土交通大臣認定処理とする。
7) 図示 範囲を本工事とする。

令和 7 年度	
工 事 名	アンデルセン公園子ども美術館 空調設備等更新 3 期工事
公 園 名	アンデルセン公園
工 事 場 所	船橋市金堀町 5 2 5 番ほか
図 面 種 別	パフォーマンスゾーン 改修 空調設備 B2階配管平面図
縮 尺	A1:1/100 (A3:1/200)
図 面 番 号	全 78 葉ノ内第 09 号
船橋市建設局都市整備部公園緑地課	


冷媒口径表（参考）

記 号	液管 × ガス管
①	φ 9.5 × φ 12.7
②	φ 9.5 × φ 15.9
③	φ 9.5 × φ 19.1
④	φ 9.5 × φ 22.2
⑤	φ 12.7 × φ 25.4
⑥	φ 12.7 × φ 28.6
⑦	φ 15.9 × φ 28.6
⑧	φ 19.1 × φ 31.8
⑨	φ 19.1 × φ 38.1

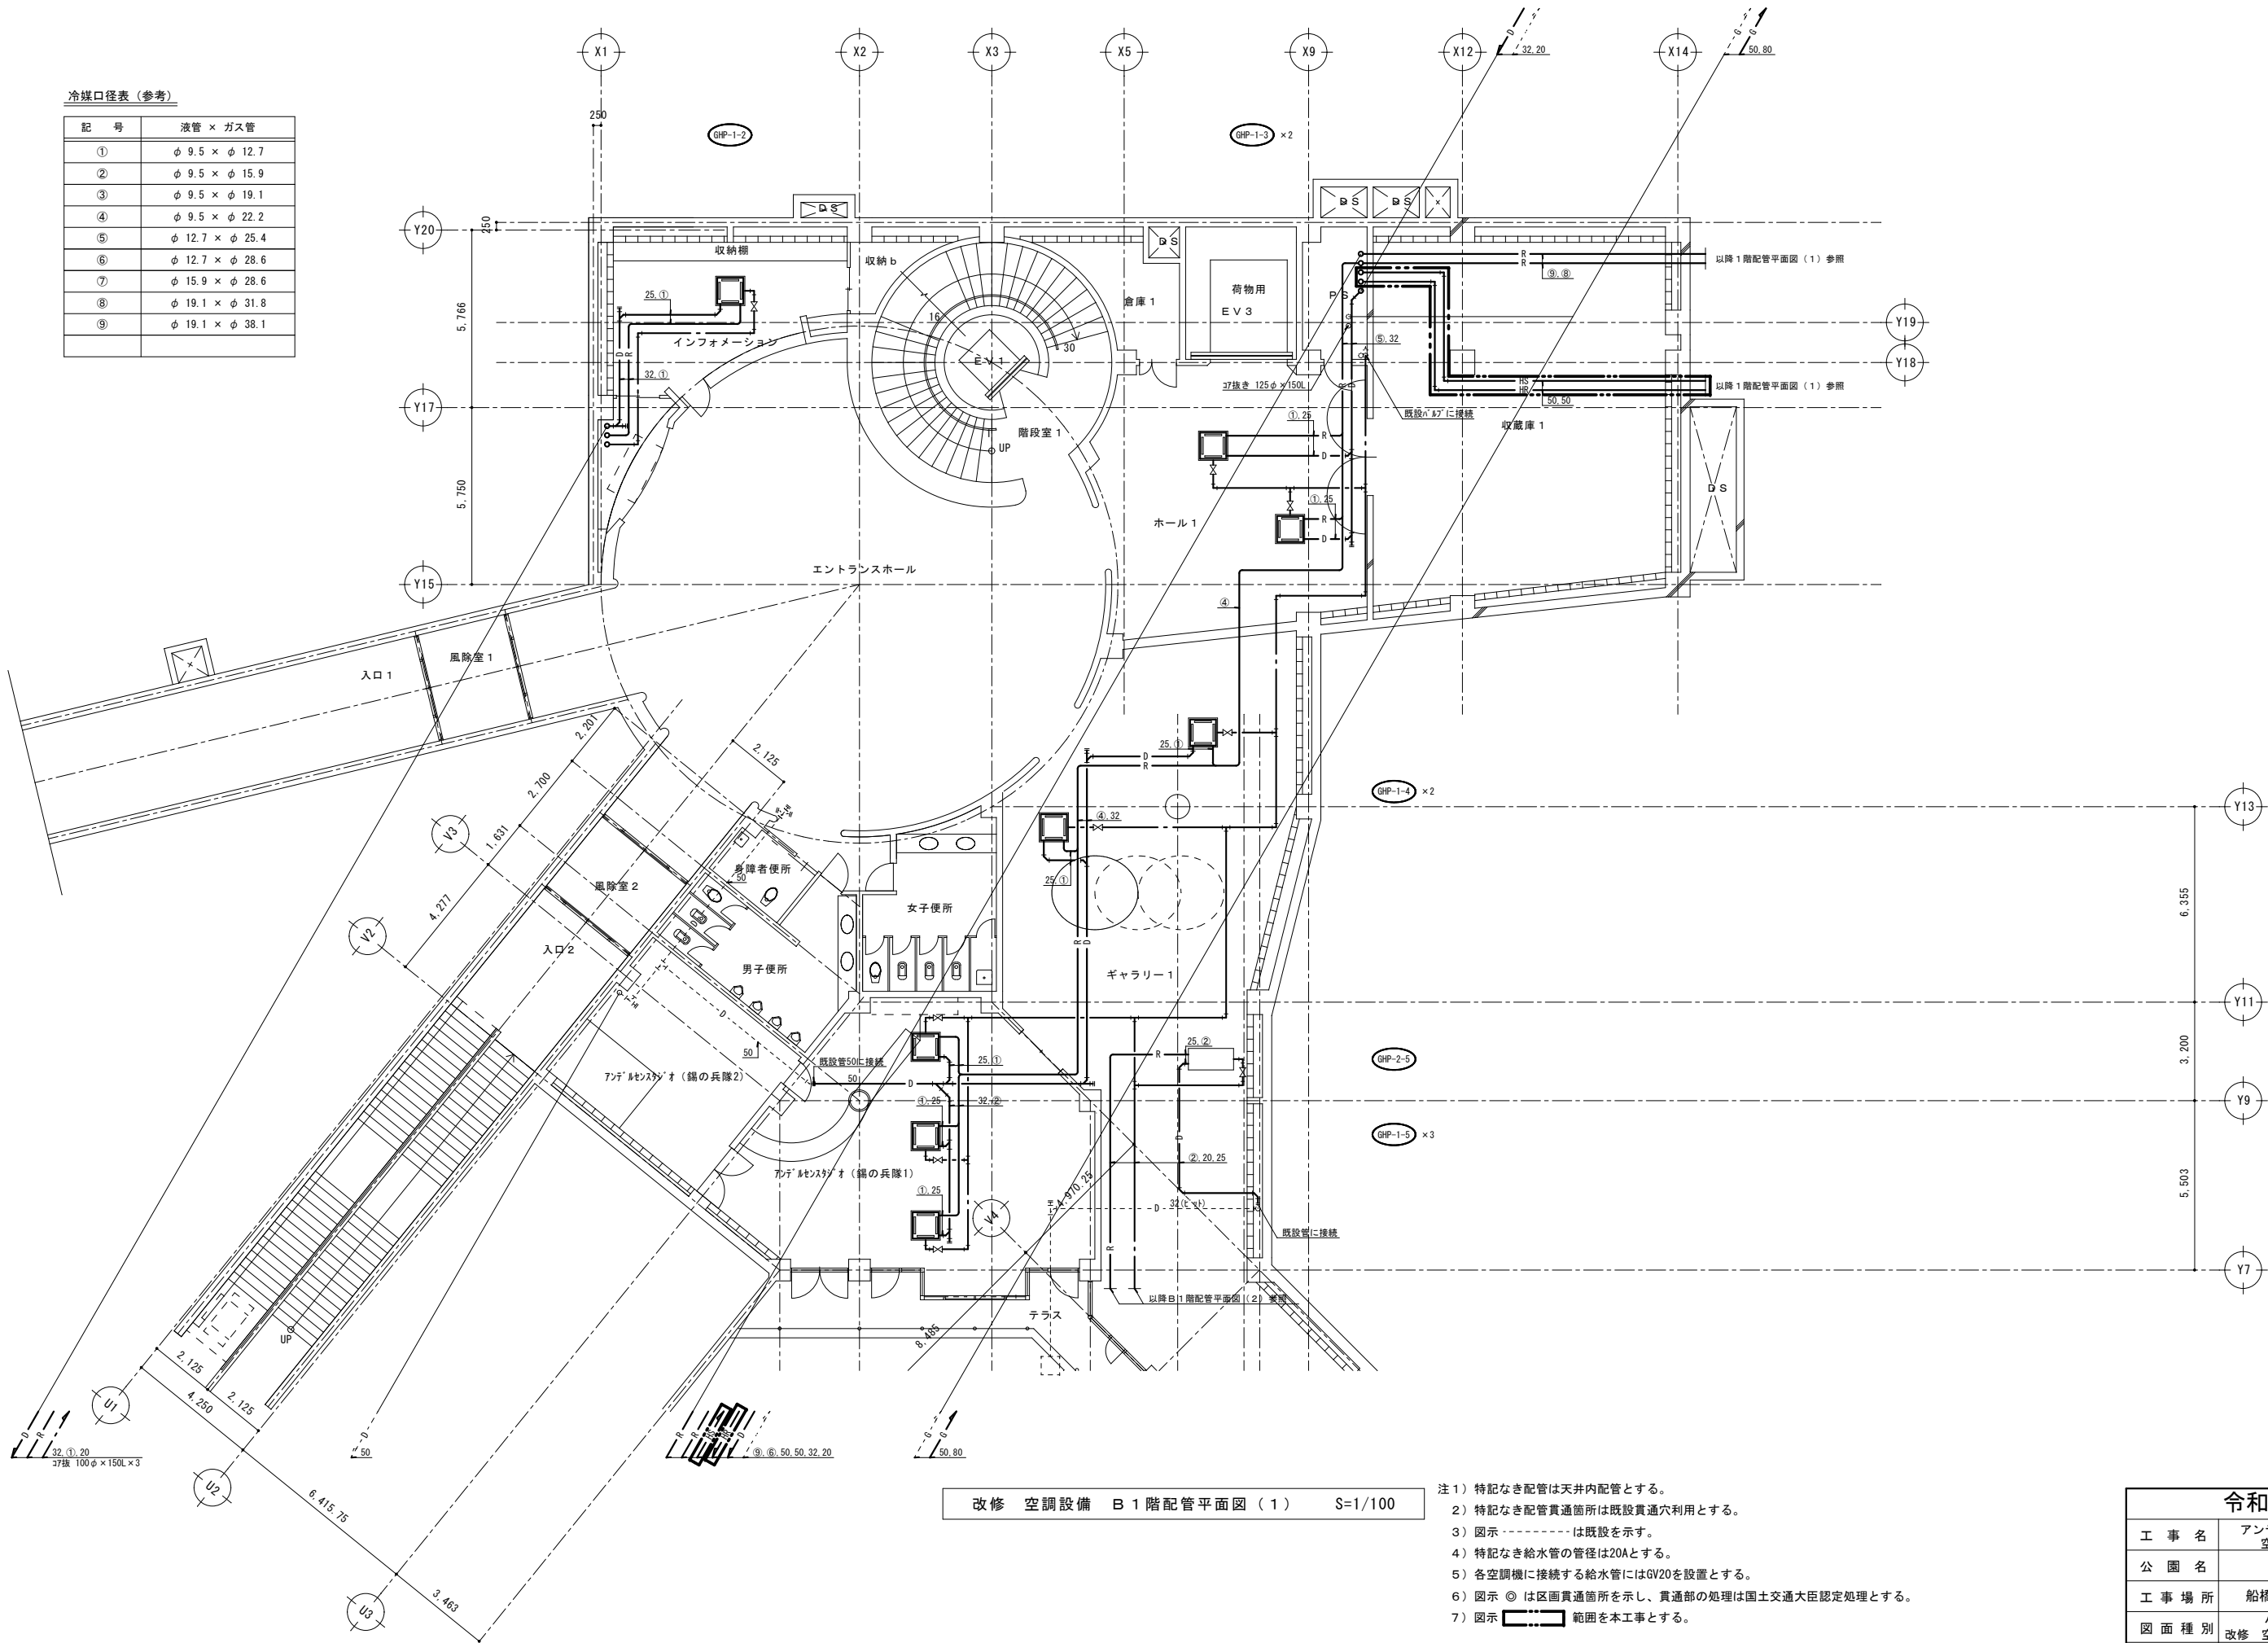

- 注 1）特記なき配管は天井内配管とする。
2）特記なき配管貫通箇所は既設貫通穴利用とする。
3）図示 ----- は既設を示す。
4）特記なき給水管の管径は20Aとする。
5）各空調機に接続する給水管にはGV20を設置とする。
6）図示 ◎ は区画貫通箇所を示し、貫通部の処理は国土交通大臣認定処理とする。
7）図示 ---- 範囲を本工事とする。

令和 7 年度	
工 事 名	アンデルセン公園子ども美術館 空調設備等更新 3 期工事
公 園 名	アンデルセン公園
工 事 場 所	船橋市金堀町 5 2 5 番ほか
図 面 種 別	パフォーマンスゾーン 改修 空調設備 B1階配管平面図(1)
縮 尺	A1:1/100 (A3:1/200)
図 面 番 号	全 78 葉ノ内第 10 号
船橋市建設局都市整備部公園緑地課	

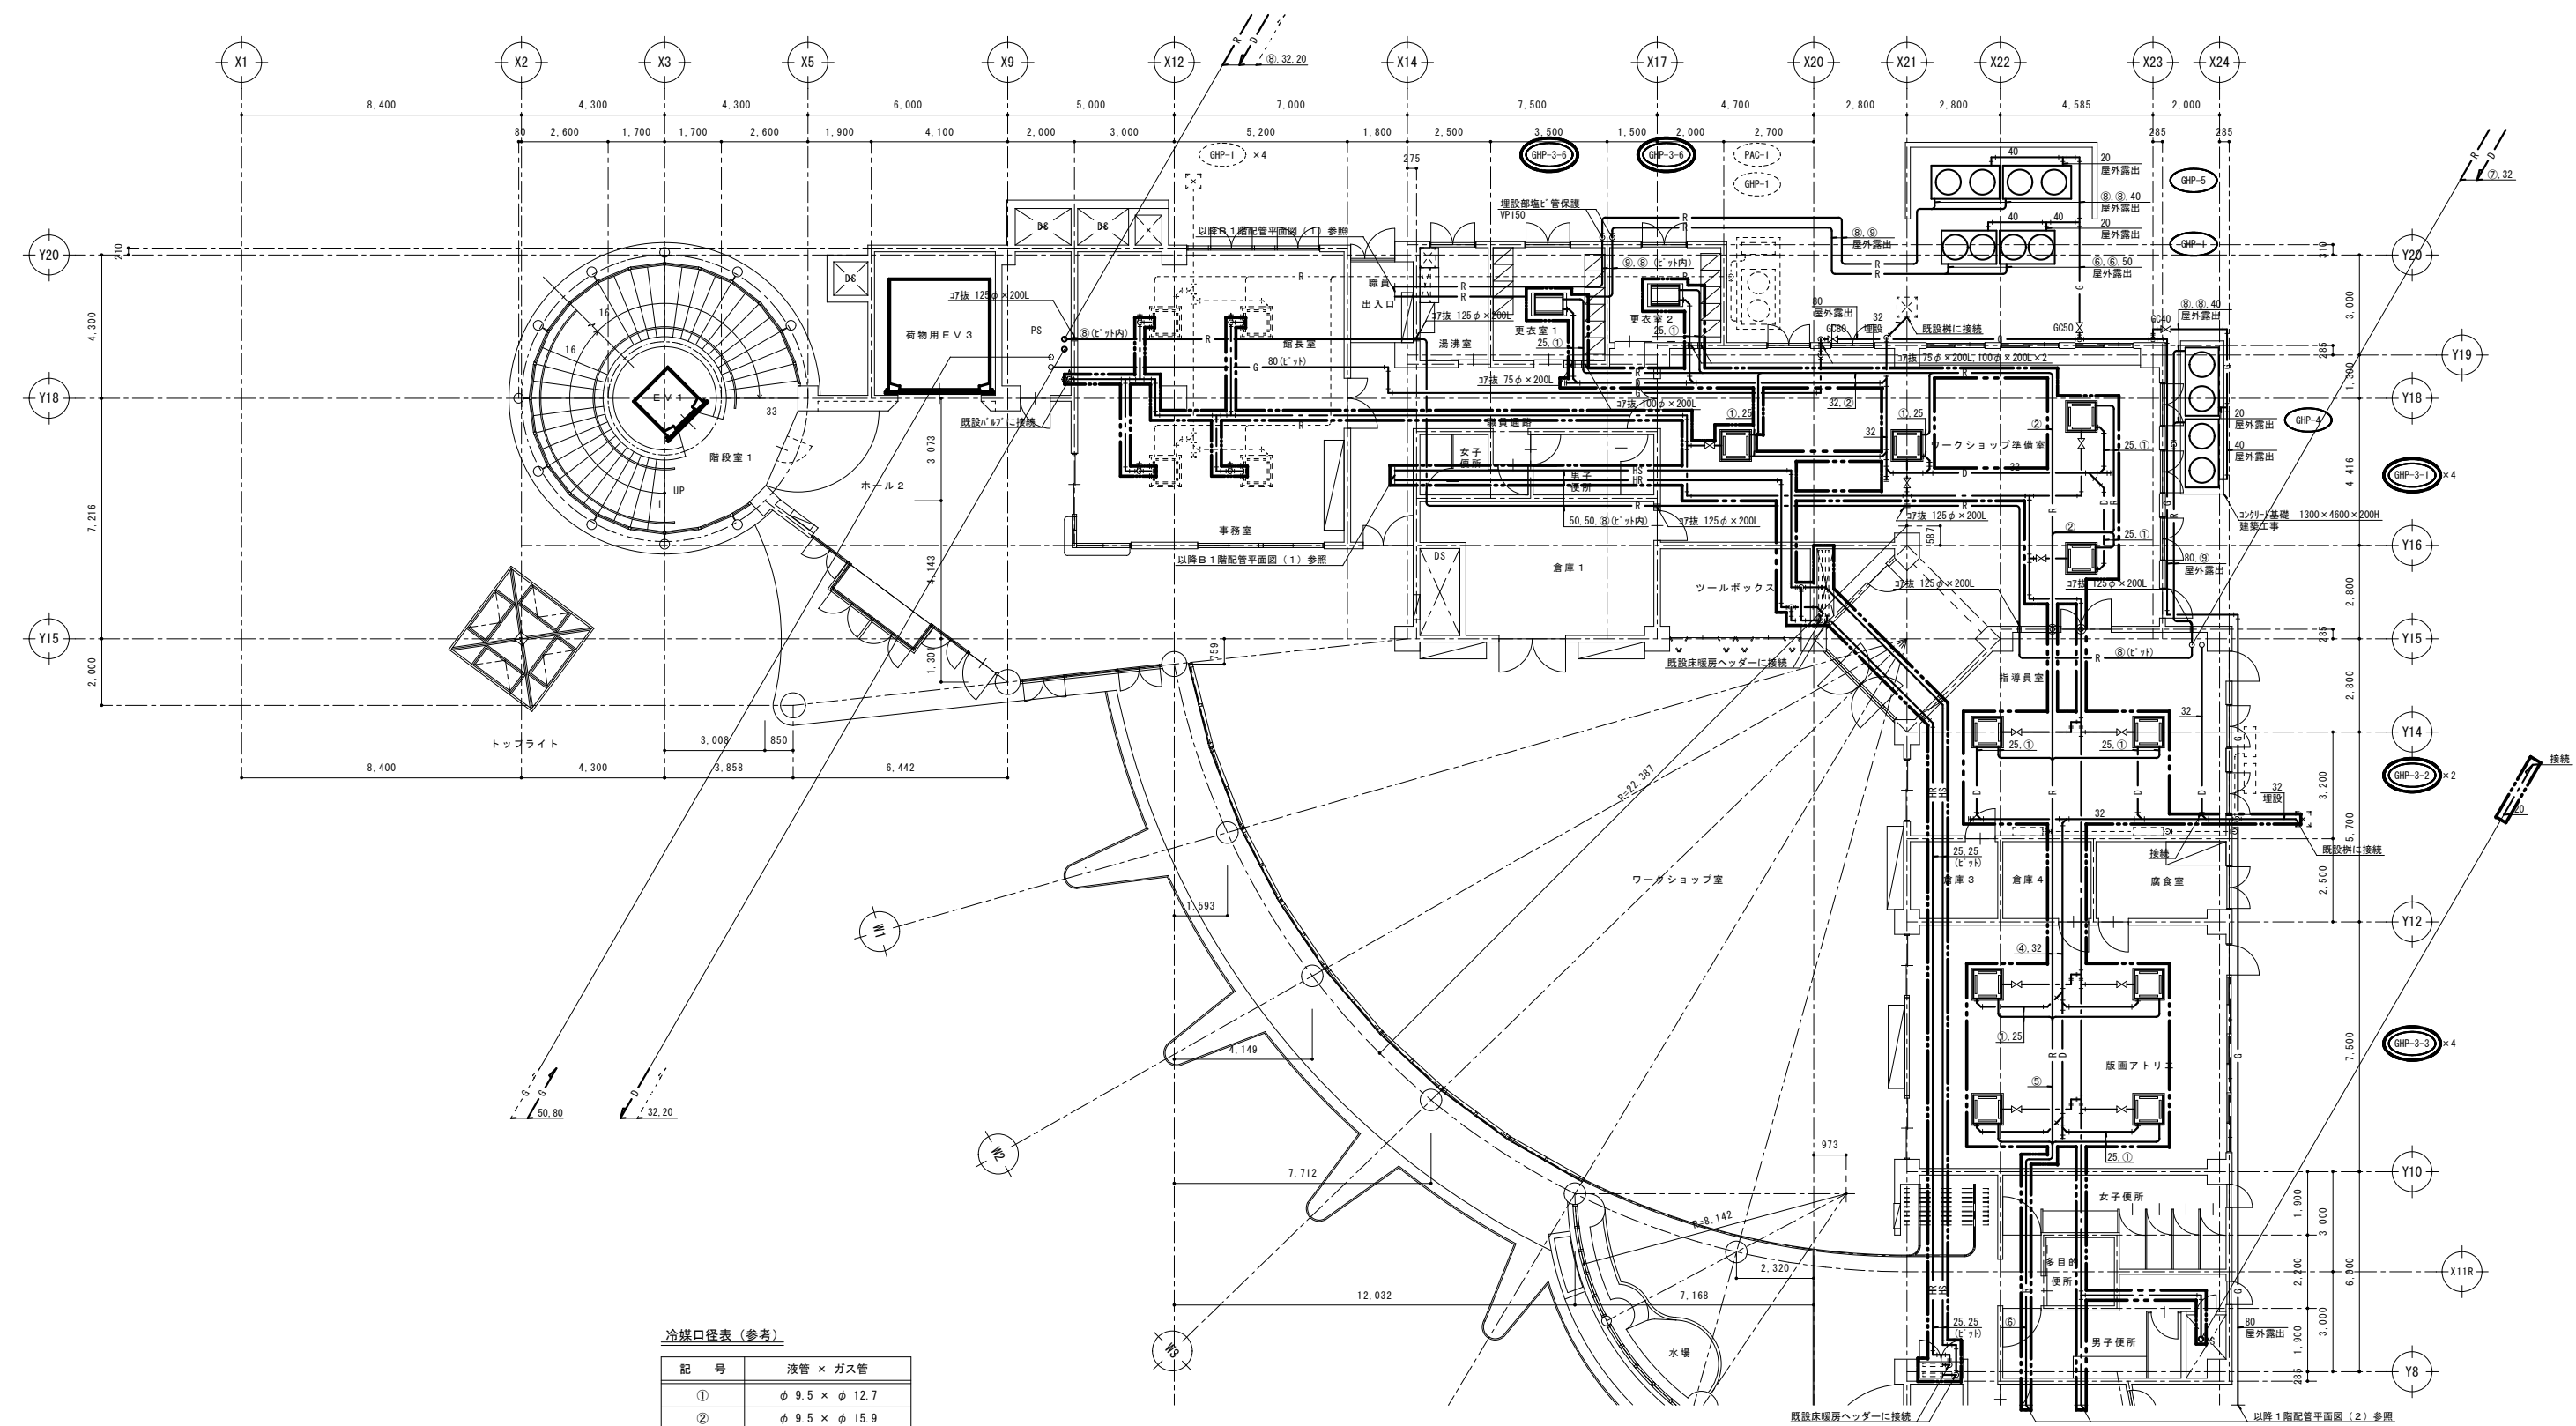

冷媒口径表 (参考)	
記 号	液管 × ガス管
①	φ 9.5 × φ 12.7
②	φ 9.5 × φ 15.9
③	φ 9.5 × φ 19.1
④	φ 9.5 × φ 22.2
⑤	φ 12.7 × φ 25.4
⑥	φ 12.7 × φ 28.6
⑦	φ 15.9 × φ 28.6
⑧	φ 19.1 × φ 31.8
⑨	φ 19.1 × φ 38.1

改修 空調設備 1階配管平面図 (1) S=1/100

- 注 1) 特記なき配管は天井内配管とする。
2) 特記なき配管貫通箇所は既設貫通穴利用とする。
3) 図示 ----- は既設を示す。
4) 特記なき給水管の管径は20Aとする。
5) 各空調機に接続する給水管にはGV20を設置とする。
6) 図示 ◎ は区画貫通箇所を示し、貫通部の処理は国土交通大臣認定処理とする。
7) 図示 範囲を本工事とする。

令和 7 年度	
工 事 名	アンデルセン公園子ども美術館 空調設備等更新 3 期工事
公 園 名	アンデルセン公園
工 事 場 所	船橋市金堀町 5 2 5 番ほか
図 面 種 別	パフォーマンスゾーン 改修 空調設備 1階配管平面図 (1)
縮 尺	A1:1/100 (A3:1/200)
図 面 番 号	全 78 葉ノ内第 11 号

船橋市建設局都市整備部公園緑地課

冷媒口径表（参考）


記 号	液管 × ガス管
①	φ 9.5 × φ 12.7
②	φ 9.5 × φ 15.9
③	φ 9.5 × φ 19.1
④	φ 9.5 × φ 22.2
⑤	φ 12.7 × φ 25.4
⑥	φ 12.7 × φ 28.6
⑦	φ 15.9 × φ 28.6
⑧	φ 19.1 × φ 31.8
⑨	φ 19.1 × φ 38.1


改修 空調設備 1階配管平面図（2） S=1/100

- 注 1）特記なき配管は天井内配管とする。
2）特記なき配管貫通箇所は既設貫通穴利用とする。
3）図示 ----- は既設を示す。
4）特記なき給水管の管径は20Aとする。
5）各空調機に接続する給水管にはGV20を設置とする。
6）図示 範囲を本工事とする。

令和 7 年度	
工 事 名	アンデルセン公園子ども美術館 空調設備等更新 3 期工事
公 園 名	アンデルセン公園
工 事 場 所	船橋市金堀町 5 2 5 番ほか
図 面 種 別	パフォーマンスゾーン 改修 空調設備 1階配管平面図 (2)
縮 尺	A1:1/100 (A3:1/200)
図 面 番 号	全 78 葉ノ内第 12 号

船橋市建設局都市整備部公園緑地課

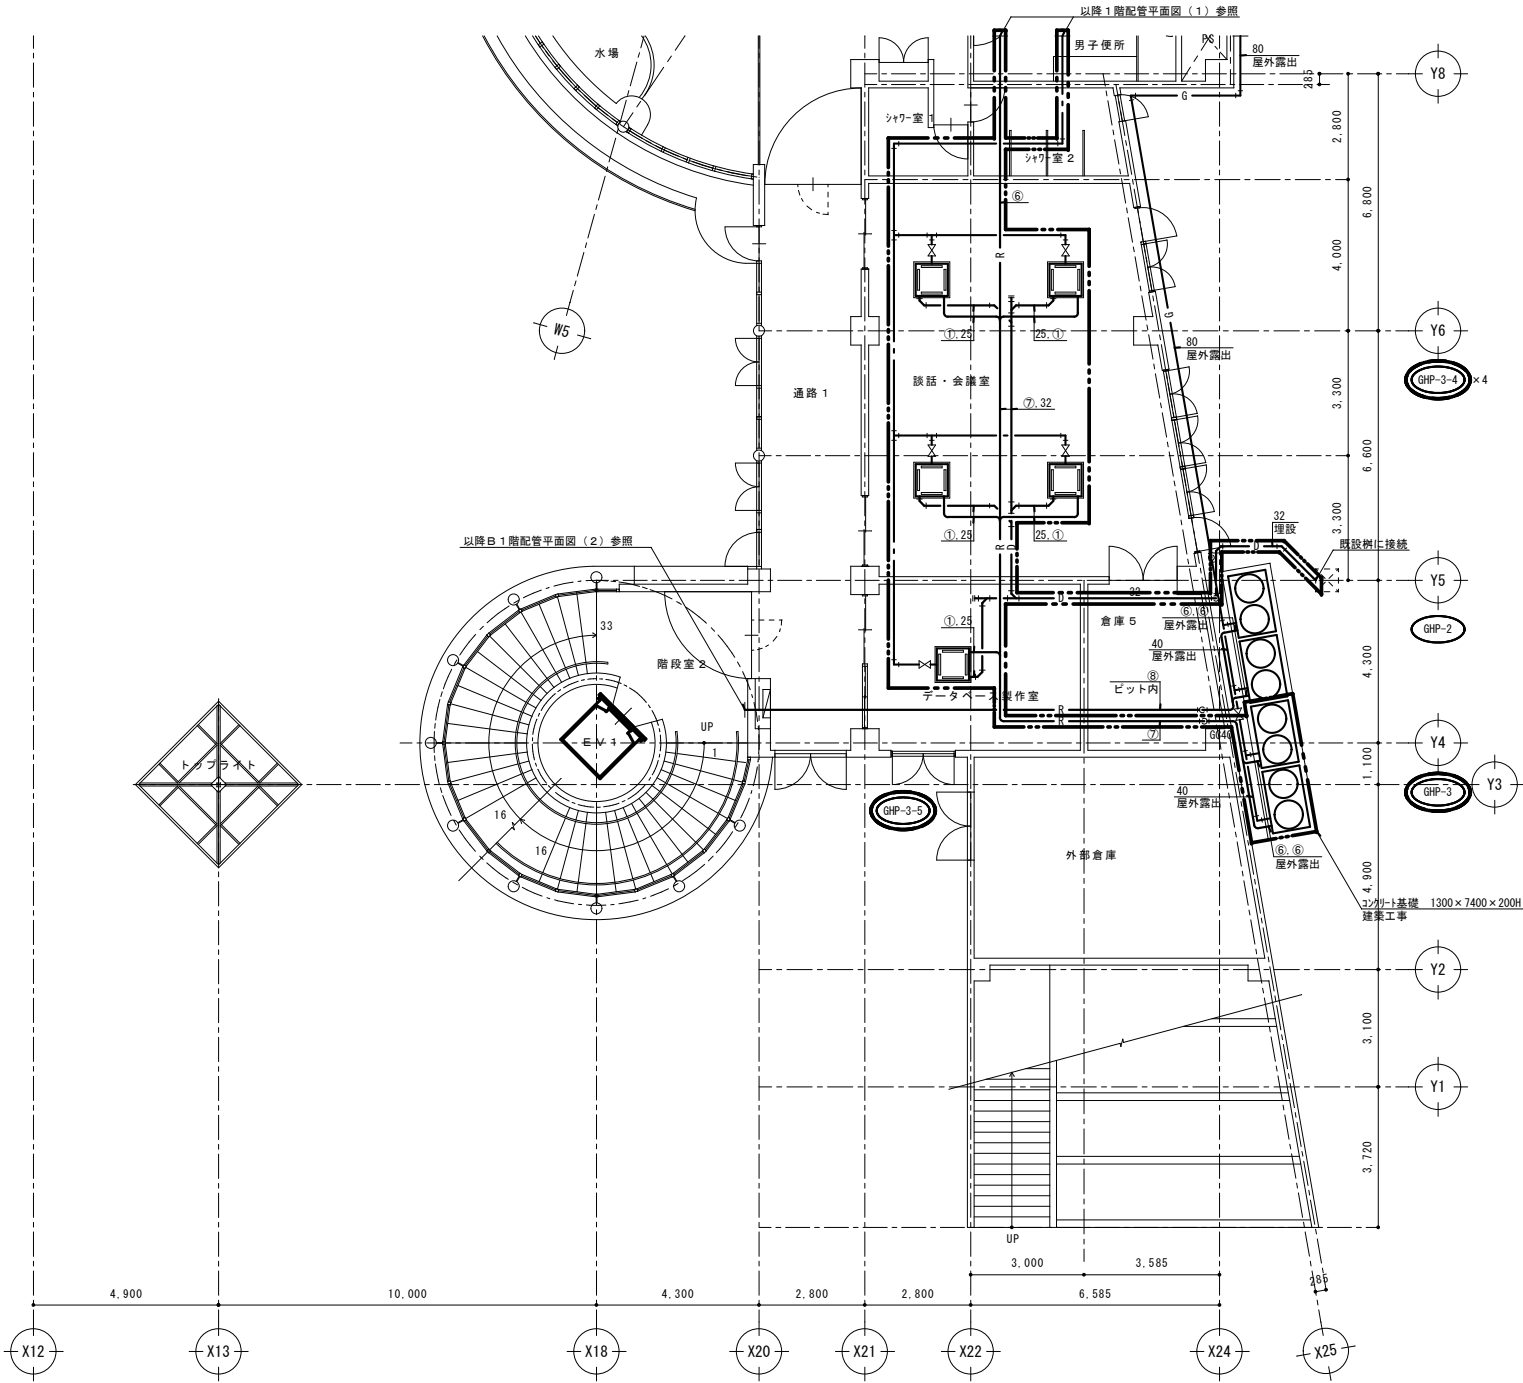

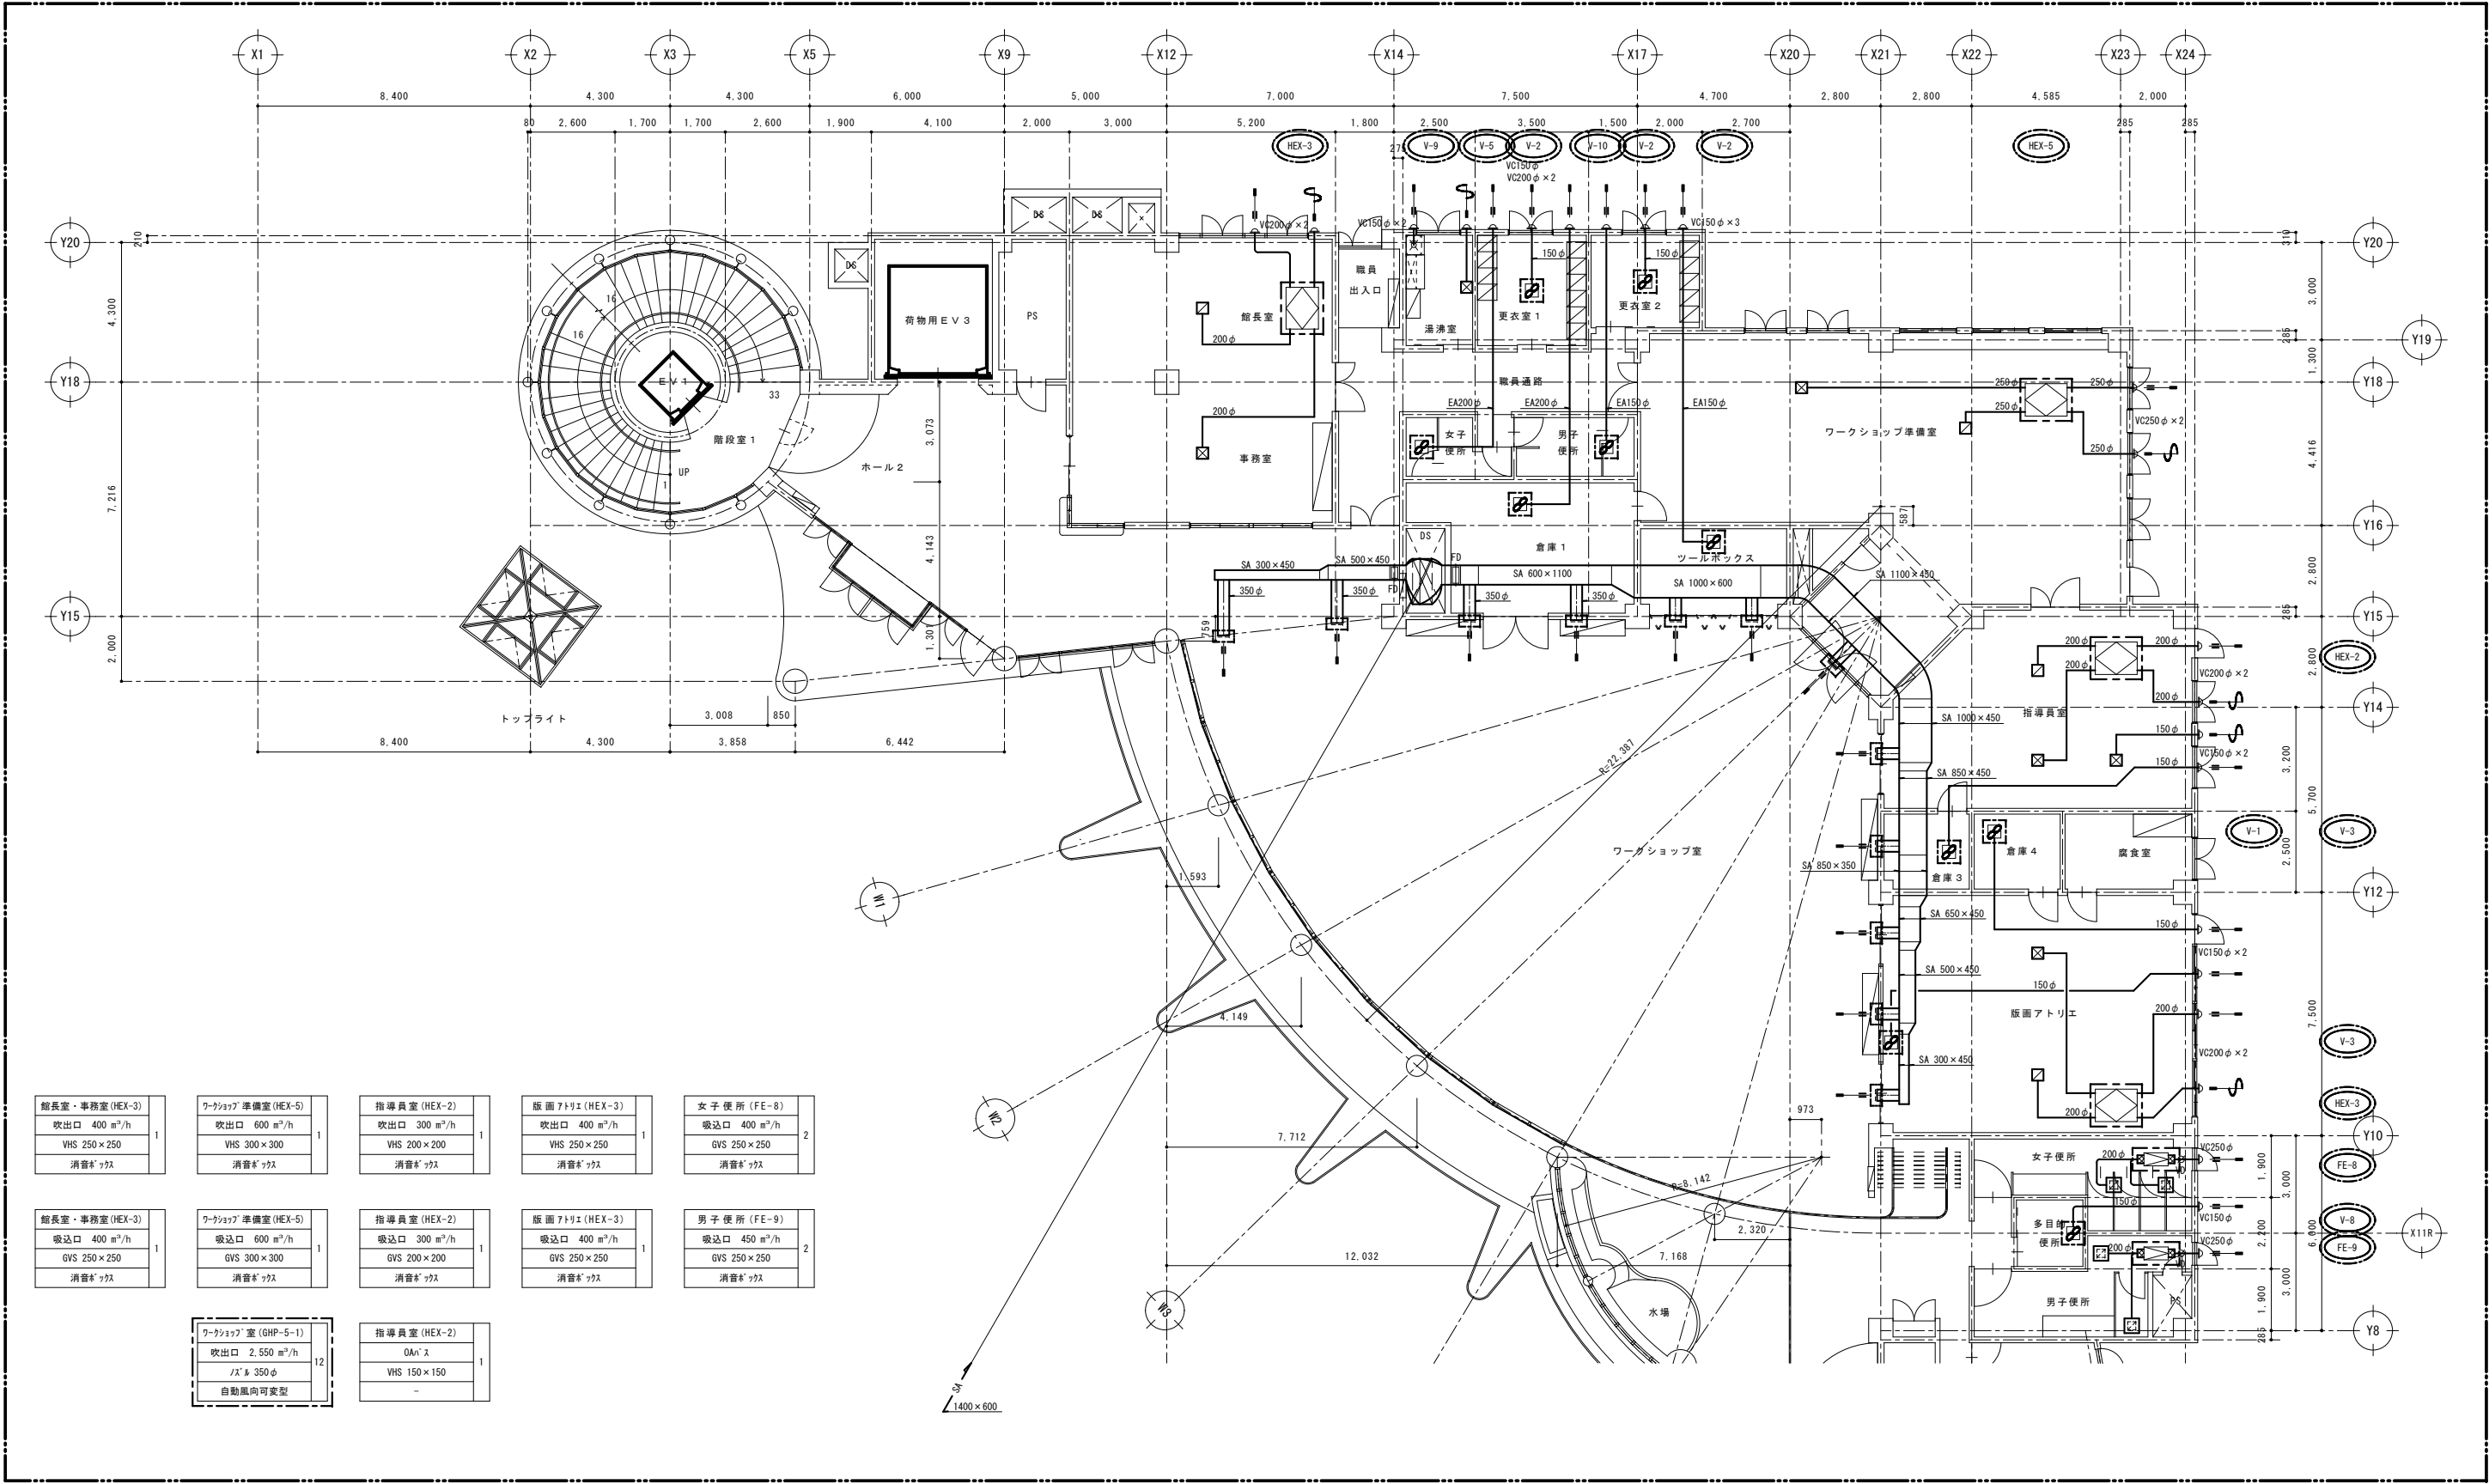


改修 空調換気設備 1階ダクト平面図(1) S=1/100

- 注1) 図示 で示す機器・制気口の更新を行う。
2) 機器更新に伴い、たわみ継手にて既設ダクトに接続とする。
3) 特記なきダクトは既設再利用を示す。
4) 特記なき制気口は取外し・再取付を行う。
5) 図示 範囲を本工事とする。

令和7年度	
工 事 名	アンデルセン公園子ども美術館 空調設備等更新3期工事
公 園 名	アンデルセン公園
工 事 箇 所	船橋市金堀町525番ほか
図 面 種 別	パフォーマンスゾーン 改修 空調換気設備 1階ダクト平面図(1)
縮 尺	A1:1/100 (A3:1/200)
図 面 番 号	全 78 葉ノ内第 13 号


船橋市建設局都市整備部公園緑地課

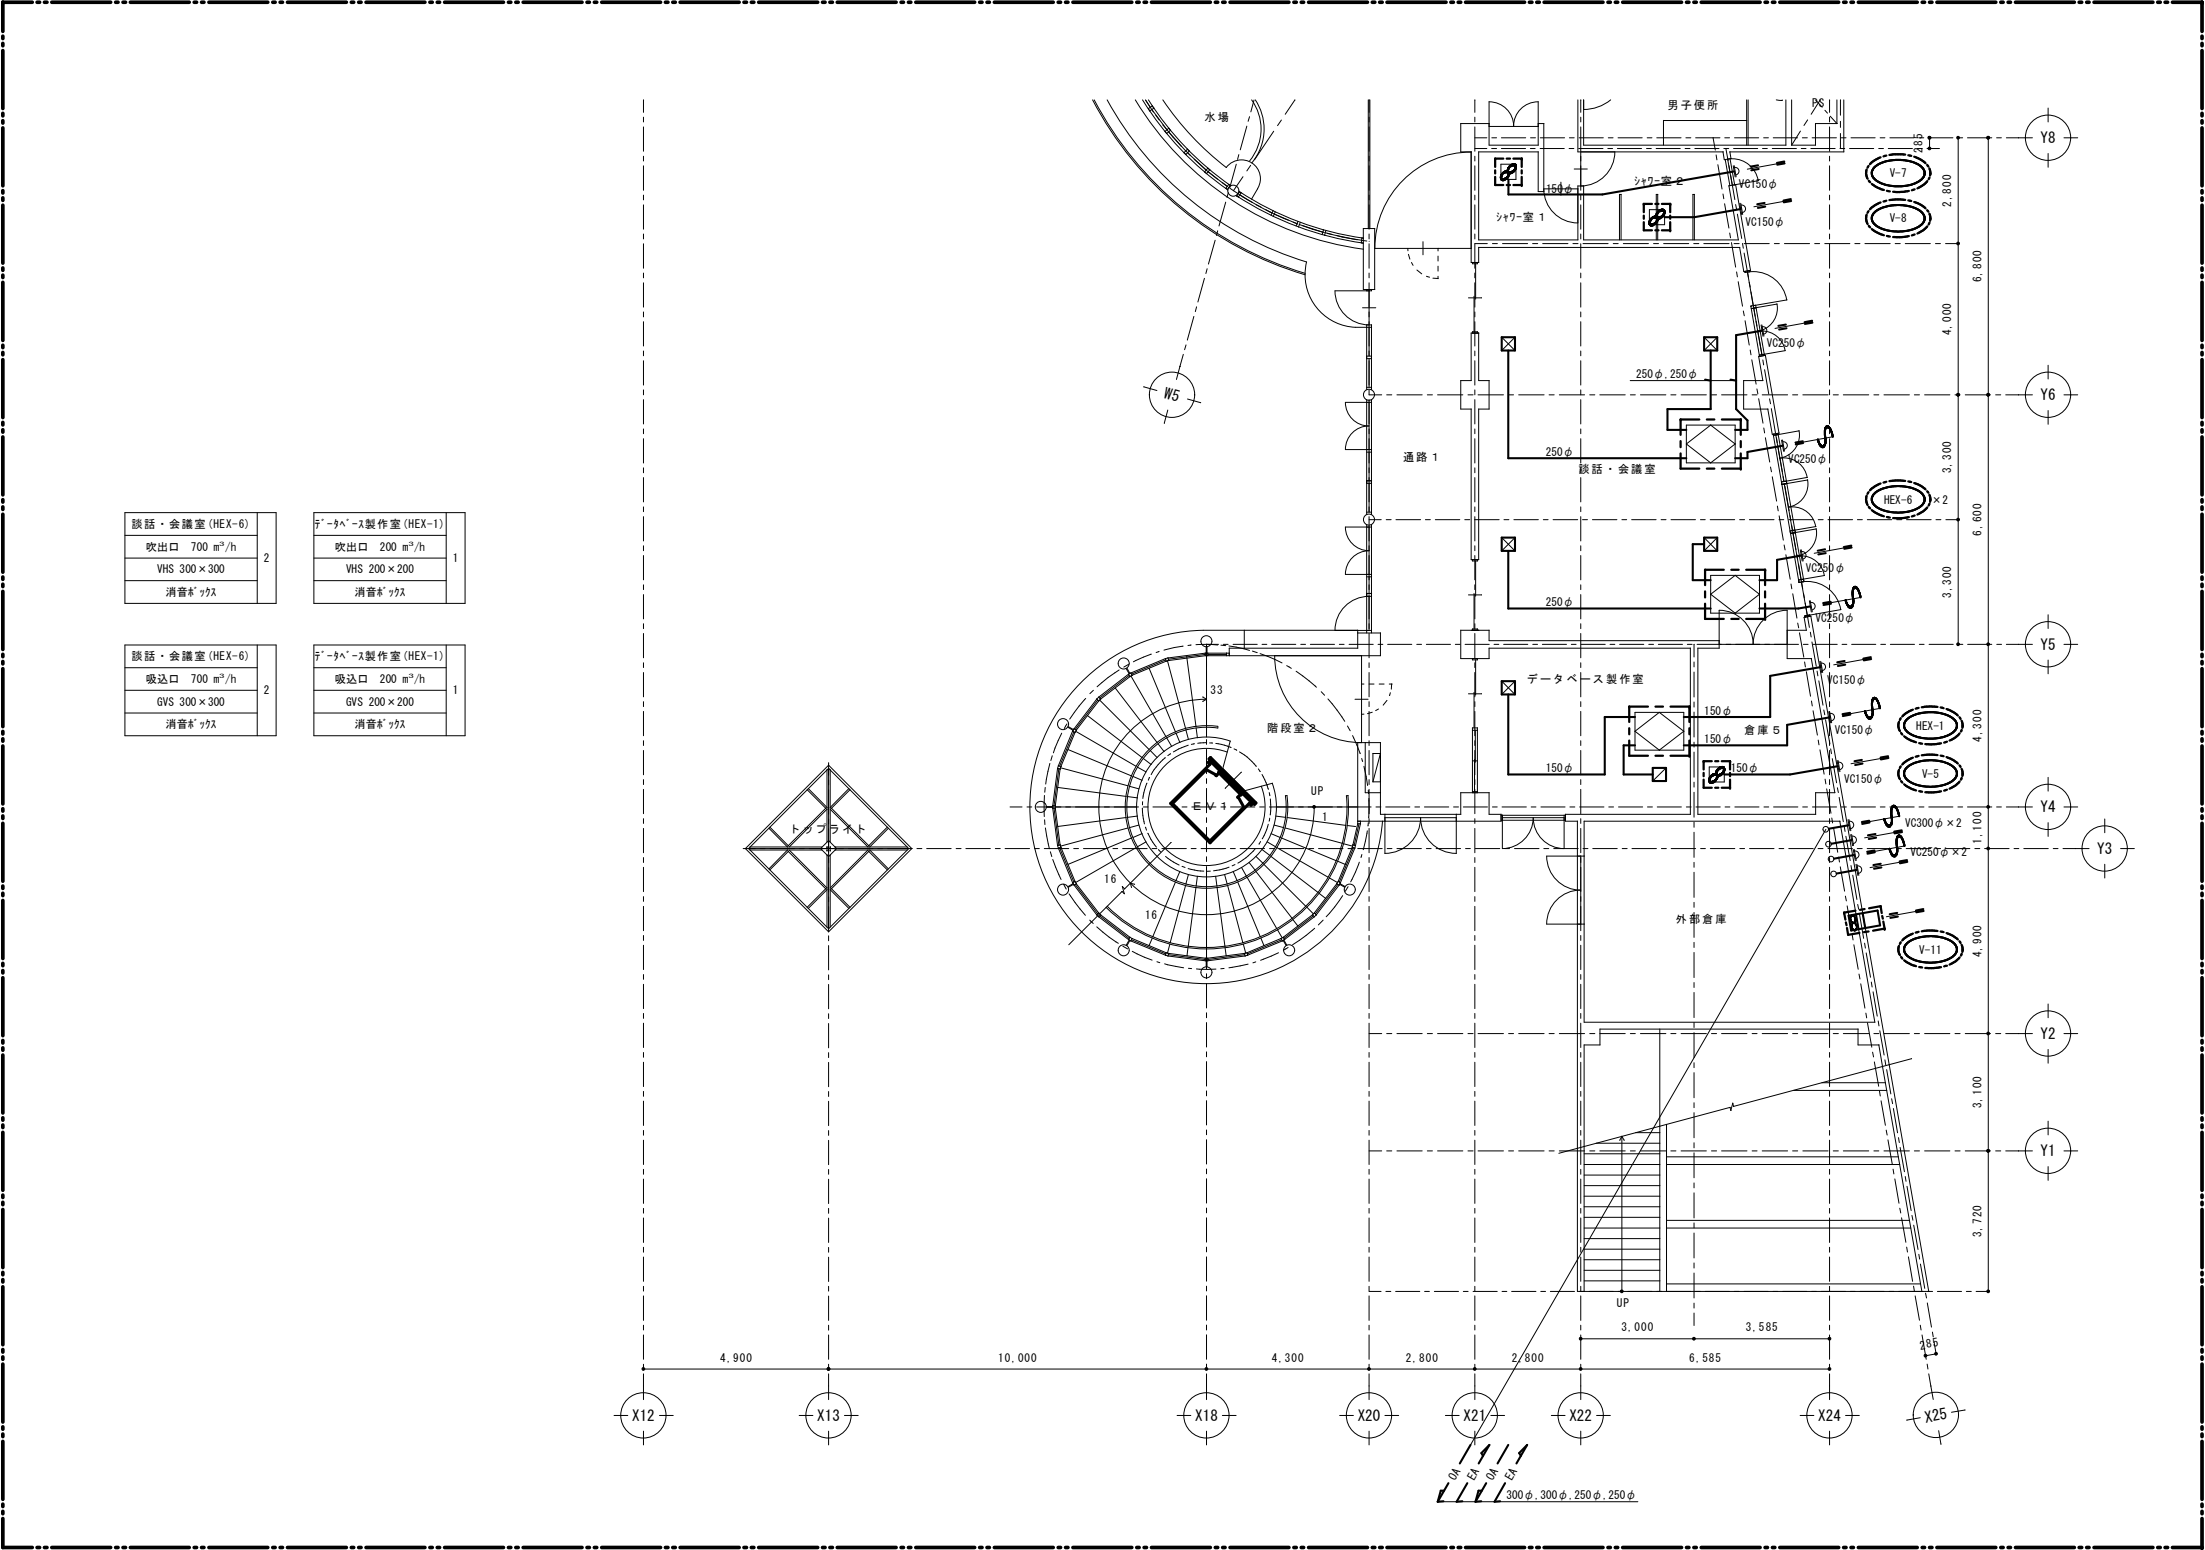

改修 空調換気設備 1階ダクト平面図(2) S=1/100

- 注1) 図示  で示す機器の更新を行う。
2) 機器更新に伴い、たわみ継手にて既設ダクトに接続とする。
3) 特記なきダクトは既設再利用を示す。
4) 特記なき制気口は取外し・再取付を行う。
5) 図示  範囲を本工事とする。

令和7年度	
工 事 名	アンデルセン公園子ども美術館 空調設備等更新3期工事
公 園 名	アンデルセン公園
工 事 箇 所	船橋市金堀町525番ほか
図 面 種 別	パフォーマンスゾーン 改修 空調換気設備 1階ダクト平面図(2)
縮 尺	A1:1/100 (A3:1/200)
図 面 番 号	全 78 葉ノ内第 14 号
船橋市建設局都市整備部公園緑地課	

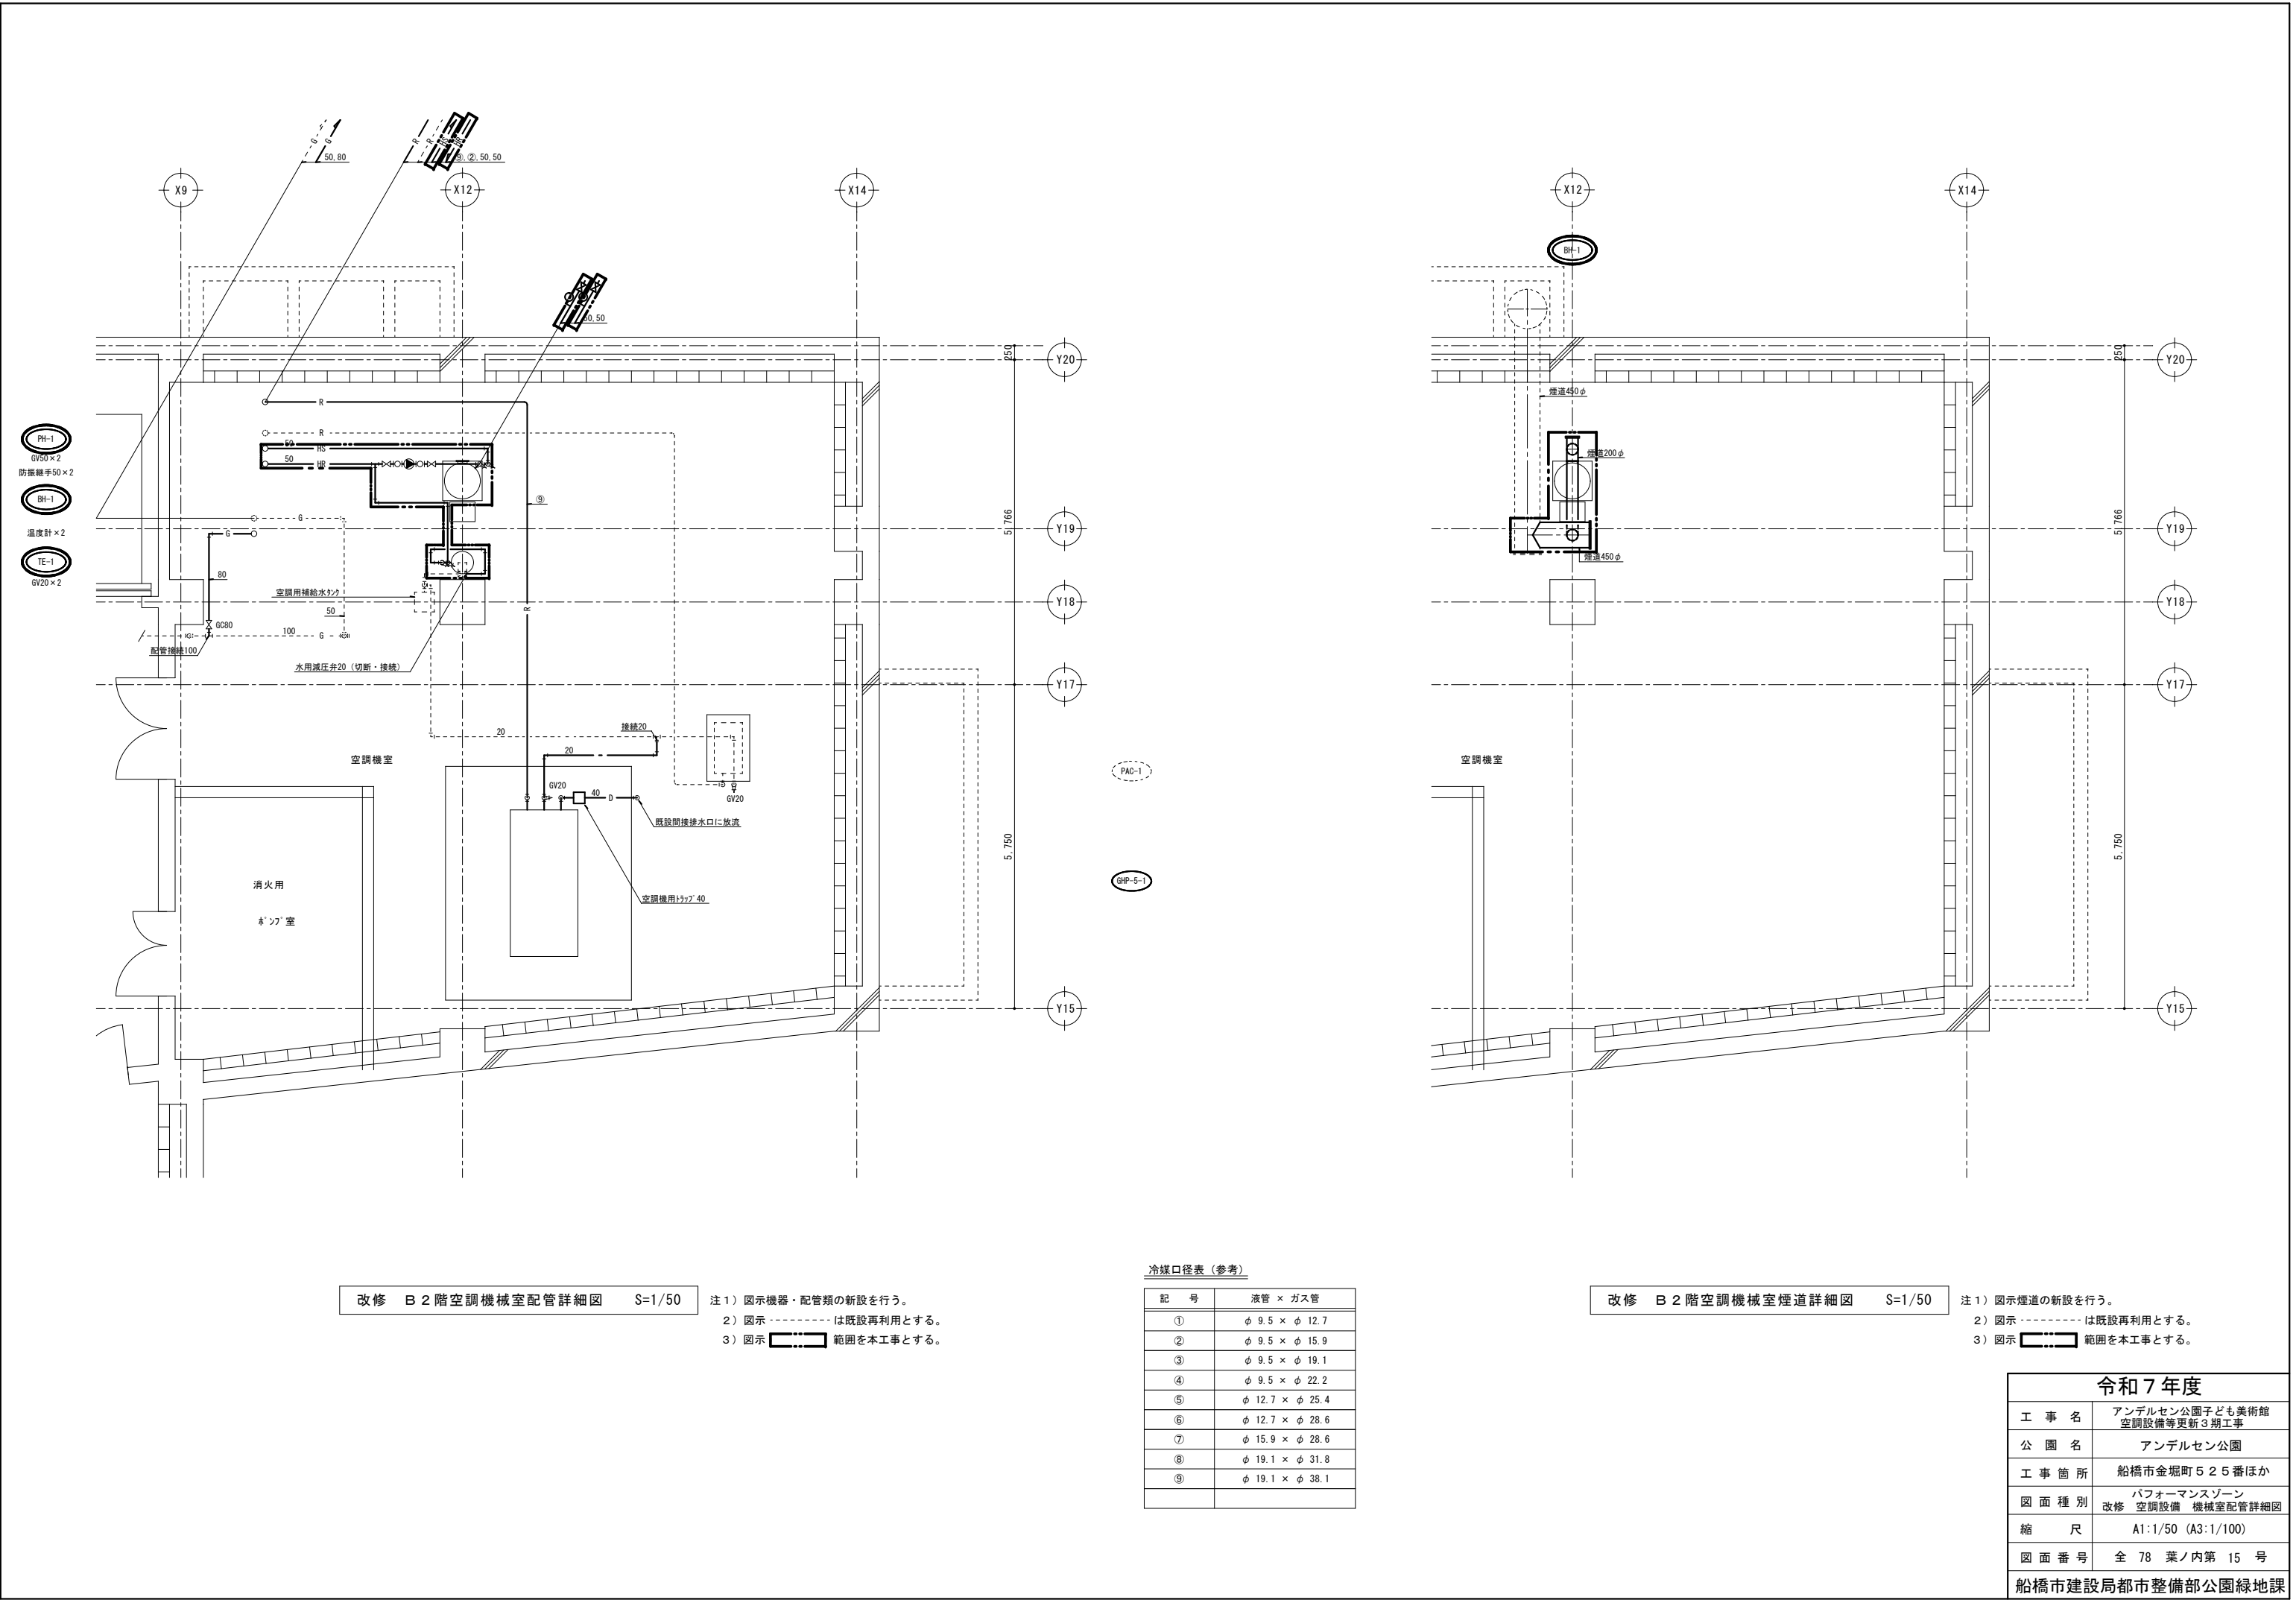

改修 B 2 階空調機械室配管詳細図 S=1/50

- 注 1) 図示機器・配管類の新設を行う。
2) 図示 ----- は既設再利用とする。
3) 図示 範囲を本工事とする。


冷媒口径表 (参考)

記 号	液管 × ガス管
①	φ 9.5 × φ 12.7
②	φ 9.5 × φ 15.9
③	φ 9.5 × φ 19.1
④	φ 9.5 × φ 22.2
⑤	φ 12.7 × φ 25.4
⑥	φ 12.7 × φ 28.6
⑦	φ 15.9 × φ 28.6
⑧	φ 19.1 × φ 31.8
⑨	φ 19.1 × φ 38.1

改修 B 2 階空調機械室煙道詳細図 S=1/50

- 注 1) 図示煙道の新設を行う。
2) 図示 ----- は既設再利用とする。
3) 図示 範囲を本工事とする。

令和 7 年度	
工 事 名	アンデルセン公園子ども美術館 空調設備等更新 3 期工事
公 園 名	アンデルセン公園
工 事 箇 所	船橋市金堀町 5 2 5 番ほか
図 面 種 別	パフォーマンスゾーン 改修 空調設備 機械室配管詳細図
縮 尺	A1:1/50 (A3:1/100)
図 面 番 号	全 78 葉ノ内第 15 号
船橋市建設局都市整備部公園緑地課	

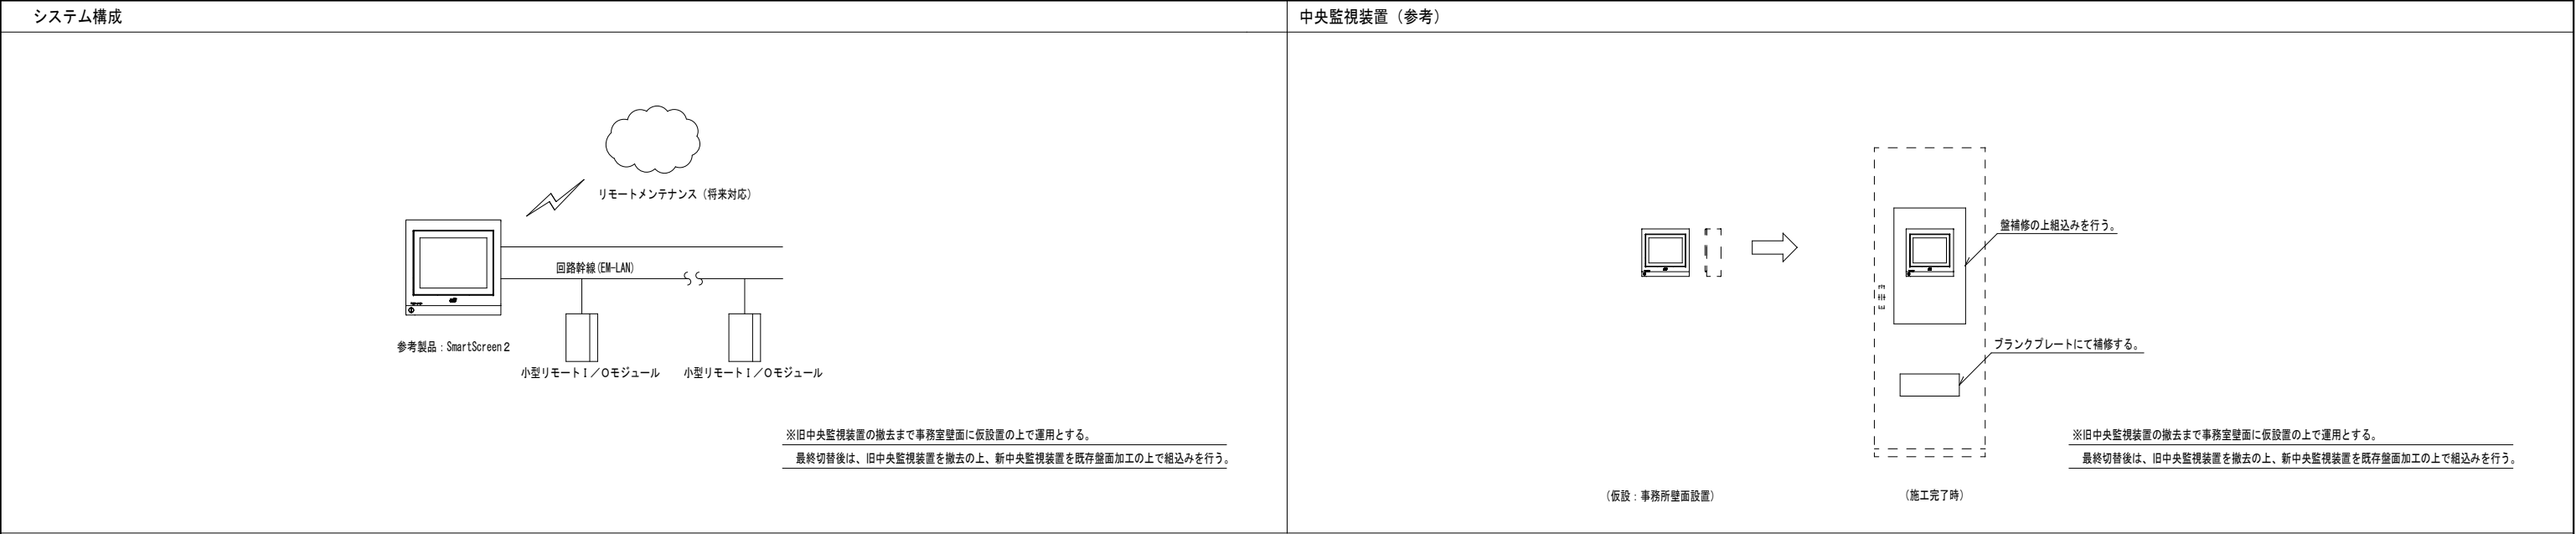

中央監視装置監視機能


機器名称	システム内容	機器仕様
ユーティリティ	1. LCD輝度調整 - LCDの輝度を4段階で設定できる。 2. ホーム画面設定 - ログイン時の初期表示画面を設定可能。 3. ブザー鳴動時間帯設定 - 警報ブザーの鳴動時間帯を設定可能 4. タッチ音制御 - ミュート+3段階でタッチ音の大きさを切替ることができる。 5. 名称設定 - 名称を自由に編集することができる。	システム - 定格電源電圧：AC100～240V+10%/－15% 50/60Hz 最大66/116VA - 定格電源電圧：DC24V±10% 最大116W - 設置条件：D種接地 - 周囲条件：5～40℃、20～80%RH（但し結露なきこと） - 停電補償：停電後48時間補償（データメモリ及びカレンダー動作） リチウム電池 機器仕様 - 画面サイズ：10.4インチ - 表示色：65536色 - データ出力メディア：SDカード（市販品の使用も可）
監視機能	1. I/O管理機能 - 各種画面からアクセスできるI/O詳細画面で各I/Oの詳細を確認することができる。 アナログ入力にはアナログ上下限監視、積算入力には積算偏差上限監視が利用可能。 2. ソフトウェアインジケータ機能 - 画面上部に配置されたインジケータにより、システムの状態を包括的に把握することができる。 インジケータ：火災・停電・I/O警報・構成機器・通信断 3. アナシエータ機能 - アナシエータ（集合表示灯）画面に任意のオブジェクトを登録し、監視することができる。 アナシエータ枚数：7枚 点数：30点（縦5×横6）／枚 4. 機器種別I/O一覧 - 空調／照明／一般操作／状態監視／警報監視／計測／計量／アナログ出力それぞれについて、一覧画面で監視することができる。 5. 状態別I/O一覧 - 運転中／警報中／トラブル中／無効中となっているI/Oを一覧監視することができる。 6. 管理者カスタムI/O一覧 - 管理者が選択したI/Oを一覧監視することができる。 画面数：7枚 点数：30点/枚 7. セカンダリデバイス一覧 - セカンダリデバイスの状態を一覧監視できる。 一覧から個々のデバイスを選択し、詳細設定を行うこともできる。	
制御機能	1. 火災時制御機能 - 火災信号入力時、対象点登録したI/Oの一括停止を行う。 2. 停復電時制御機能 - 簡易監視システムの有停／無停／無停+自家発電装置有 それぞれに応じた停復電時制御を行う。 - 停復電時制御・・・停電中のタイムスケジュールなどのコマンド出力抑制と不一致抑制 - 復電時抑制・・・機器を現在あるべき状態に戻すための再起動 〔有停〕・・・自身の電源断を停電、リスタートを復電とみなし、復電時抑制を実施 〔無停〕・・・給電状態信号により、停電時制御と復電時制御を実施 〔無停+自家発電装置有〕・・・給電状態信号及び自家発切替信号により商用給電状態に基づいた停電時制御と復電時制御、および自家発切替時の順序投入制御を行う。 3. カレンダー・スケジュール制御 - 年間カレンダーにより5種類の特別日指定が可能。 カレンダー数：200 - 各曜日と5種類の特別日それぞれに設定されたマスタスケジュールから、各日の実行スケジュールが生成できる。 - バイナリ点用（75スケジュール）／マルチステート点用（75スケジュール）／アナログスケジュール（50スケジュール）の3種類のスケジュールが利用可能 - スケジュールに登録された機器/設定点は実行スケジュールに従って自動的に発停／設定が実施される。 - スケジュールの動作回数：16回 1スケジュール当たりの登録点数：最大16点	

機器名称	システム内容	機器仕様
	4. 汎用イベント連動機能 - 監視点の状態変化や警報発生、配管系統の運転状態や手動入力をトリガとして登録機器の連動発停が可能 - プログラム数：200プログラム - 入力：10点／プログラム - 出力：30点／プログラム - 複数プログラムを多段に連結し、より複雑な連動動作をさせることもできる。 - 消し忘れ防止のための空調一括停止操作、FCUと熱源・外調機の連動運転などに応用できる。 5. 警報外部移報出力機能 - 警報や故障の発生を本体背面の端子により、外部に接点出力できる。出力方式はメインテナンス／モーメンタリより選択可能で、出力禁止時間帯を設けることもできる。外部移報の対象とするかどうか、I/O毎に設定することができる。	
データ管理機能	1. データ収集機能 - 任意のI/Oのデータ蓄積を行う。 - 点数：200点 - 収集周期：1/10/30/60分 - 蓄積したデータはSDカードによりCSV形式で取出し可能。 2. ヒストリカルトレンド機能 - 任意のアナログ点・デジタル点・積算点のトレンドグラフを表示 - グラフ数：16グラフ - 登録点数：4点/グラフ - データサンプリング周期：5分 - 表示期間：直近15日分 3. 運転時間積算機能 - 各機器に対し、運転稼働時間と投入回数積算を行うことができる。 4. 履歴管理機能 - 警報・操作・状態変化の履歴を時系列で表示可能（最大2500件）。 - 履歴はSDカードによりCSV形式で取出し可能。 5. 日月年報作成機能 - 任意のアナログ点の正時値、積算点の正時値、増分値を用いた日月年報を作成することができる。本体画面上での表示の他、SDカードによりCSV形式で取出し可能。 - ページ数：10ページ - 登録点数：20点／ページ - 集計部データ：時／日／月データの最大・最小・平均値 - 保持期間：当日含む62日分（日報）、当月および前月（月報）、1年+2ヶ月（年報）	
小型リモート I/Oモジュール	- デジタル入出力・積算パルス入力・リモコンリレー出力・アナログ入出力・測温抵抗体入力など、さまざまな入出力に対応した通信方式のI/Oモジュール。 - 建物内の各種設備に分散設置し、状態・警報監視・発停操作・計測・計量を行う。	電源 - 定格電圧：100～240V AC、50Hz／60Hz - 消費電力：10VA以下 通信 - BACnetMS/TP - 通信速度：9.6kbps／19.2kbps／38.4kbps／76.8kbps 外形寸法 50mm（W）×100mm（H）×75mm（D） 質量 0.23kg

令和7年度	
工 事 名	アンデルセン公園子ども美術館 空調設備等更新3期工事
公 園 名	アンデルセン公園
工 事 場 所	船橋市金堀町525番ほか
図 面 種 別	パフォーマンスゾーン 改修 中央監視システム図
縮 尺	A1:N.S (A3:N.S)
図 面 番 号	全 78 葉ノ内第 16 号

船橋市建設局都市整備部公園緑地課

幹線系統図

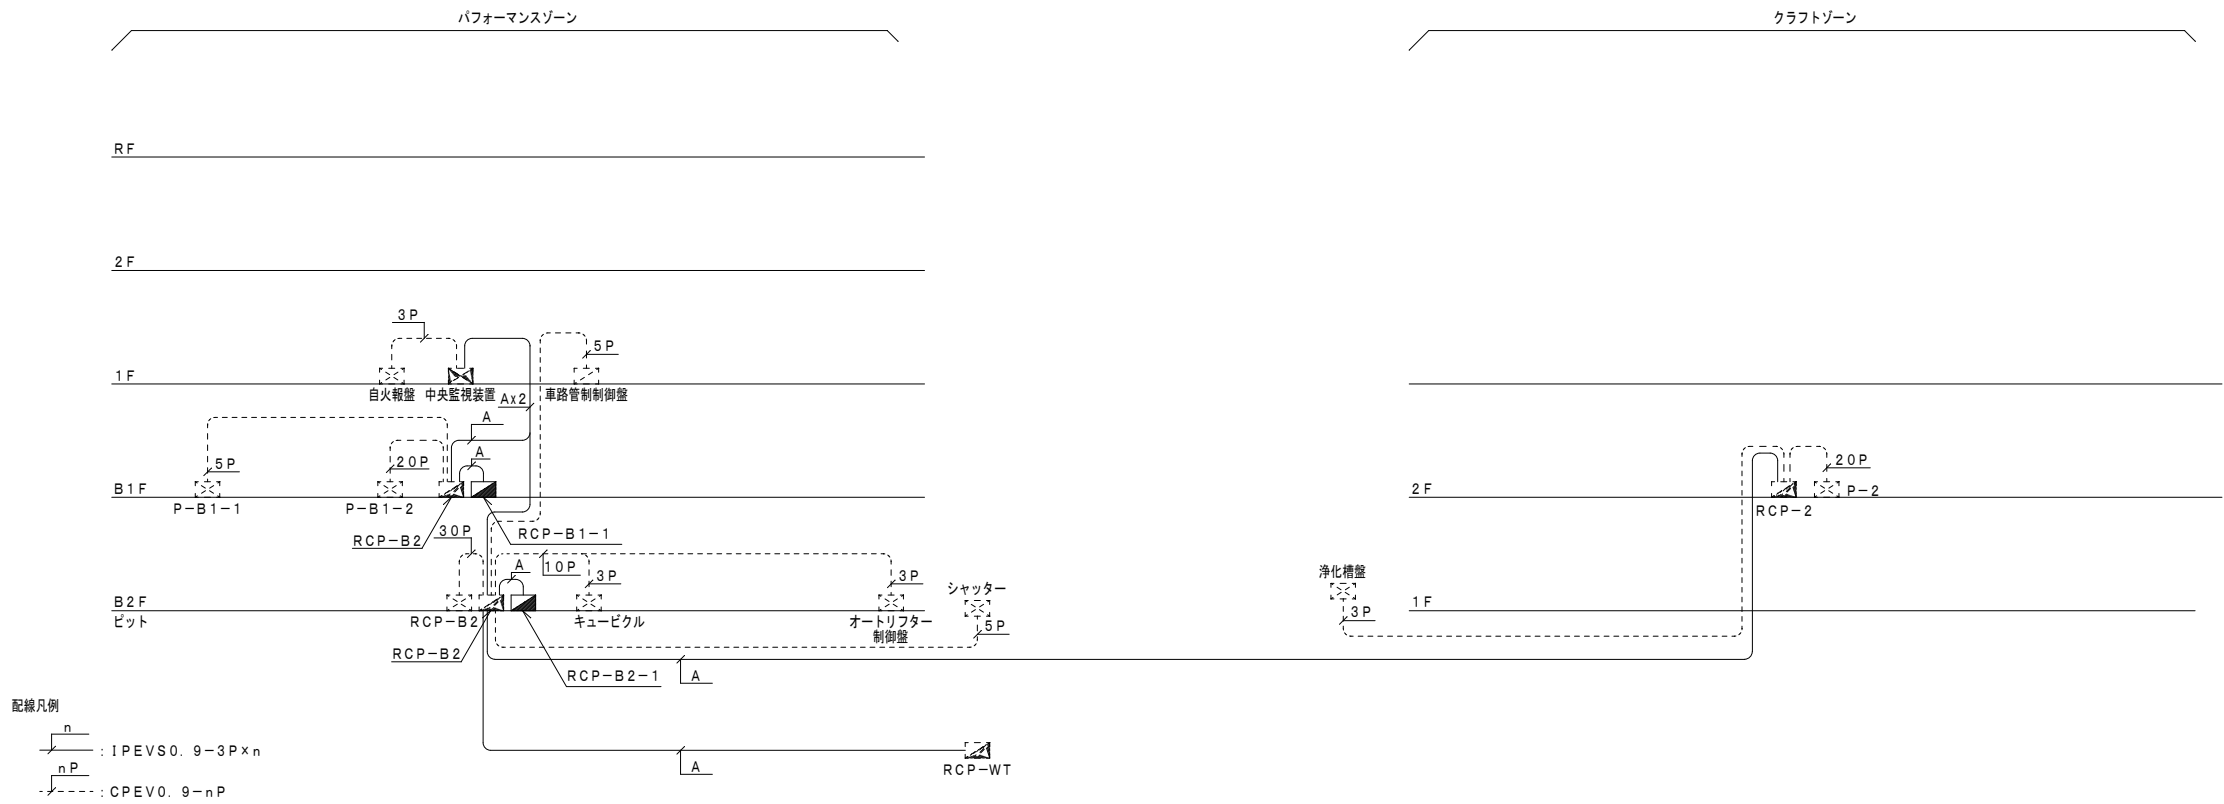

A：中央監視装置の最終切替まで新・旧システムを同時使用の為、回線幹線(EM-LAN)の布設を行う。

取合回路図

端末器NO.	A (DIOタイプ)	B (DIタイプ)	C (AIタイプ)	D (TOTタイプ)	F (RRDタイプ)
入出力項目	発停 (瞬時接点) ・ 状態 ・ 警報点 × 2 点 パルス接点出力 接点入力	下 記 接点入力	計測点 (DC1～5V入力またはDC4～20mA入力) × 4 点 電圧入力／電流入力	積算 × 8 点 パルス入力	リモコンブレーカ × 4 点 パルス接点出力
入出力装置 (リモート盤)					
外部配線					
現場側機器	受変電盤 動力盤 分電盤 機側盤 自動盤 他				
備 考	1. CX, TX (DC24Vリレー) には、スパークキラー (ダイオード等) を取付のこと。 2. 接点入力は、無電圧 α 接点連続のこと。	1. 無電圧 α 接点連続入力	1. 入力信号 1～5VDC4～20mADC 2. 入力インピーダンス 100kΩ (1～5VDC) 300Ω (4～20mADC) 3. アイソレーションなし		1. リモコンスイッチの並列接続台数は4台まで

令和7年度	
工 事 名	アンデルセン公園子ども美術館 空調設備等更新3期工事
公 園 名	アンデルセン公園
工 事 場 所	船橋市金堀町525番ほか
図 面 種 別	パフォーマンスゾーン 改修 幹線系統図・取合回路図
縮 尺	A1:N.S (A3:N.S)
図 面 番 号	全 78 葉ノ内第 17 号

船橋市建設局都市整備部公園緑地課

中央管理点入出力一覧表

記 号	名 称	リモート盤	動力盤	操 作				表 示			計 測			計量	備 考
				設定	切換	発停	状態	COS故障	トリップ故障	警報	温度	湿度	その他		
	[パフォーマンスゾーン]														
	(受変電設備)														
	キュービクル 一括警報	RCP-B2	キュービクル							○					
	(熱源設備)														
BH-1	温水ボイラー	RCP-B2	機側盤				○			○					手元発停
PH-1	爆煙濃度監視 温水循環ポンプ	RCP-B2 "	本体 "				○		○				○		BH-1と連動（電気工事）
TE-1	膨張タンク	RCP-B1	本体							○×2					
	(空調設備)														
PAC-1	収蔵庫系統 パッケージ	RCP-B2	P-B2				○	○	○						
	室内温度	"	――	○						○					
	室内湿度	"	――	○							○				
	冷暖切換	"	――		○										
GHP-1-1	B2F 台車置場	RCP-B2-1	本体				○	○		○					
GHP-1-2	B1F インフォメーション	"	"				○	○		○					
GHP-1-3	B1F ホール1	中央監視装置盤	"				○	○		○					
GHP-1-4	B1F ギャラリー1	RCP-B1-1	"				○×2	○×2		○×2					
GHP-1-5	B1F アゲルむスジイ（銀の兵隊1）	"	"				○	○		○					
GHP-2-1	アゲルむスジイ（親指姫）系統パッケージ	RCP-B1	本体				○	○	○						
	冷暖切換	"	"		○										
	還気温度	"	"	○						○					
	還気湿度	"	"	○							○				
GHP-2-2	B1F 音響調光室	RCP-B1-1	"				○	○		○					
GHP-2-3	B1F ダビングルーム	"	"				○	○		○					
GHP-2-4	B1F 語り聞かせの部屋	"	"				○×2	○×2		○×2					
GHP-2-5	B1F ギャラリー1	"	"				○	○		○					
GHP-3-1	1F ワークショップ準備室	中央監視装置盤	本体				○	○		○					
GHP-3-2	1F 指導員室	"	"				○	○		○					
GHP-3-3	1F 版画アトリエ	"	"				○	○		○					
GHP-3-4	1F 談話・会議室	"	"				○×2	○×2		○×2					
GHP-3-5	1F データベース制作室	"	"				○	○		○					
GHP-3-6	1F 更衣室1	"	"				○	○		○					
GHP-3-6	1F 更衣室2	"	"				○	○		○					
GHP-4-1	2F 展示室1	"	"				○	○		○					
GHP-4-2	2F 展示室2	"	"				○	○		○					
GHP-4-3	2F ギャラリー2	"	"				○×2	○×2		○×2					
GHP-4-4	2F ホール	"	"				○	○		○					
GHP-5-1	ワークショップ室系統 パッケージ	RCP-B2-1	P-B2				○	○	○						
	室内温度	"	――	○						○					
	室内湿度	"	――	○							○				
	冷暖切換	"	――		○										
	(換気設備)														
FS-1	空調機械室系統 送風機	RCP-B2	P-B2				○		○						BH-1、RH-1と連動（電気工事）
FE-1	" 排風機	"	"				○		○						"
FS-2	電気室系統 送風機	"	"				○		○						サーモ発停、FE-2と連動（電気工事）
FE-2	" 排風機	"	"				○		○						"
FS-3	EV機械室1系統 送風機	"	"				○		○						" FE-3と連動（電気工事）
FE-3	" 排風機	"	"				○		○						"
FS-4	EV機械室2系統 送風機	RCP-B1	P-B1-2				○		○						" FE-4と連動（電気工事）
FE-4	" 排風機	"	"				○		○						"
FS-5	消火ポンプ室系統 送風機	RCP-B2	P-B2				○		○						FE-5と連動（電気工事）
FE-5	" 排風機	"	"				○		○						"
FS-4	アゲルむスジイ（親指姫）系統送風機	RCP-B1	P-B1-2				○		○						FE-4と連動（電気工事）
FE-4	" 排風機	"	"				○		○						"
FS-6	サービস্যード系統 送風機	RCP-B2	P-B2				○		○						FE-6と連動（電気工事）
FE-6	" 排風機	"	"				○		○						"
FS-7	ダビングルーム系統 送風機	RCP-B1	P-B1-2				○		○						FE-7と連動（電気工事）
FE-7	" 排風機	"	"				○		○						"

記 号	名 称	リモート盤	動力盤	操 作				表 示			計 測			計量	備 考
				設定	切換	発停	状態	COS 故障	トリップ 故障	警報	温度	湿度	その他		
	(衛生設備)														
TW-1	受水槽 警報	RCP-WT	――							○×2					
PU-1	加圧給水ポンプユニット	〃	機側盤				○			○					
PD-1×2	雑排水ポンプ 雑排水槽 警報	RCP-B2	P-B2				○		○ (一括)						
PD-2×2	湧水ポンプ 湧水槽 警報	〃	〃				○		○ (一括)						
PD-3×2	湧水ポンプ 湧水槽 警報	RCP-B1	P-B1-1				○		○ (一括)						
PW-1	加圧給水装置	RCP-B2	機側盤						○						
	(電気設備)														
	車路管制制御盤 開閉表示・警報 シャッター 〃 警報	RCP-B2	制御盤 本体 制御盤				○×2 ○×2		○						
	オートリフター制御盤 〃	〃	制御盤						○						
	[クラフトゾーン]														
	(熱源設備)														
BH-1	温水ボイラー	RCP-2	機側盤				○		○						
RH-1	温水循環ポンプ 爐煙温度監視	〃 〃	P-2 本体				○	○				○			BH-1と連動（電気工事）
	(空調設備)														
GHP-1-1	(食) 1 F 調理室系統 ガスヒートポンプエアコン	RCP-2	本体				○ ○		○						
GHP-1-2	(〃) 〃 〃 〃	〃	〃				○ ○		○						
GHP-1-3	(食) 2 F 研修室系統 〃	〃	〃				○ ○		○						
GHP-2-1	(染) 1 F 染色作業室系統 〃	〃	〃				○ ○		○						
GHP-2-2	(染) 2 F 機織作業室系統 〃	〃	〃				○ ○		○						
GHP-3-1	(陶) 1 F 陶芸作業室系統 〃	〃	〃				○ ○		○						
GHP-4-1	(木) 1 F 木工作業室系統 〃	〃	〃				○ ○		○						
GHP-4-2	(木) 1 F 木工機械室系統 〃	〃	〃				○ ○		○						
	(選気設備)														
FS-1	ボイラー室系統 送風機	RCP-2	P-2				○		○						BH-1と連動（電気工事）
FE-1	〃 排風機	〃	〃				○		○						〃
FS-1	窯場系統 送風機	〃	〃				○		○						手元発停
FE-1	〃 排風機	〃	〃				○		○						〃

令和 7 年度	
工 事 名	アンデルセン公園子ども美術館 空調設備等更新 3 期工事
公 園 名	アンデルセン公園
工 事 場 所	船橋市金堀町 5 2 5 番ほか
図 面 種 別	パフォーマンゾーン 改修 中央管理点入出力一覧表
縮 尺	A1:N.S (A3:N.S)
図 面 番 号	全 78 葉ノ内第 18 号

船橋市建設局都市整備部公園緑地課

1

冷温水発生器、ボイラー廻り制御

1 set

パフォーマンスゾーン

制御項目

1. 煤煙濃度監視

2. 地震時熱源機器停止

3. 計測

: 更新新設

2

ヒートポンプパッケージ制御

1 set

パフォーマンスゾーン

PAC-1 B1F 収蔵庫

制御項目

1. 遠気温度制御

2. 遠気温度制御

3. ウォーミングアップ制御

4. 空調機停止時のインターロック制御

: 更新新設

3

ヒートポンプパッケージ制御

1 set

パフォーマンスゾーン

GHP-2-1 B1F アンデルセン公園(親指姫)系統

制御項目

1. 遠気温度制御

2. 遠気温度制御

3. ウォーミングアップ制御

4. 空調機停止時のインターロック制御

: 更新新設

4

ヒートポンプパッケージ制御

1 set

パフォーマンスゾーン

GHP-5-1 1F ワークショップ系統

新設

制御項目

1. 遠気温度制御

2. 遠気温度制御

3. ウォーミングアップ制御

4. 空調機停止時のインターロック制御

: 更新新設

5

GHPスイッチ渡り配線工事

21 sets

GHP-1-1 B2F 台車置場系統 (RSは本体組込)

GHP-1-2 B1F インフォメーション系統

GHP-1-3 B1F ホール1系統

GHP-1-4 B1F ギャラリー1系統

GHP-1-5 B1F アンデルセン公園(錫の兵隊1)系統

GHP-2-1 B1F アンデルセン公園(親指姫)系統

GHP-2-2 B1F 音響調光室系統

GHP-2-3 B1F ダビングルーム系統

GHP-2-4 B1F 語り聞かせの部屋系統

GHP-2-5 B1F ギャラリー1系統

GHP-3-1 1F ワークショップ準備室系統

GHP-3-2 1F 指導員室系統

GHP-3-3 1F 版画アトリエ系統

GHP-3-4 1F 談話・会議室系統

GHP-3-5 1F データベース制作室系統

GHP-3-6 1F 更衣室1系統

GHP-3-6 1F 更衣室2系統

GHP-4-1 2F 展示室1系統

GHP-4-2 2F 展示室2系統

GHP-4-3 2F ギャラリー2系統

GHP-4-4 2F ホール系統

※遠隔制御ユニットは、メーカー付属品とする。

6

全熱交換形換気扇スイッチ渡り工事 (1)

パフォーマンスゾーン

※リモコン取付結線は、自動制御工事とする。

7

全熱交換形換気扇スイッチ渡り工事 (2)

パフォーマンスゾーン

※リモコン取付結線は、自動制御工事とする。

8

水槽監視 (2)

1 set

パフォーマンスゾーン

TE-1 膨張タンク

制御項目

1. 警報

: 更新新設

1

全熱交換形空調換気扇スイッチ配線工事


クラフトゾーン

階	室名	形式	台数
食2	研修室	HEX-1	1
染1	染色作業室	HEX-1	1
染2	機織作業室	HEX-2	1
陶1	陶芸作業室	HEX-2	1
木1	木工作業室	HEX-2	1

※リモコン取付結線は、自動制御工事とする。

令和7年度	
工事名	アンデルセン公園子ども美術館空調設備等更新3期工事
公園名	アンデルセン公園
工事場所	船橋市金堀町525番ほか
図面種別	パフォーマンスゾーン改修自動制御設備計装図
縮尺	A1:N.S (A3:N.S)
図面番号	全78葉ノ内第19号

船橋市建設局都市整備部公園緑地課

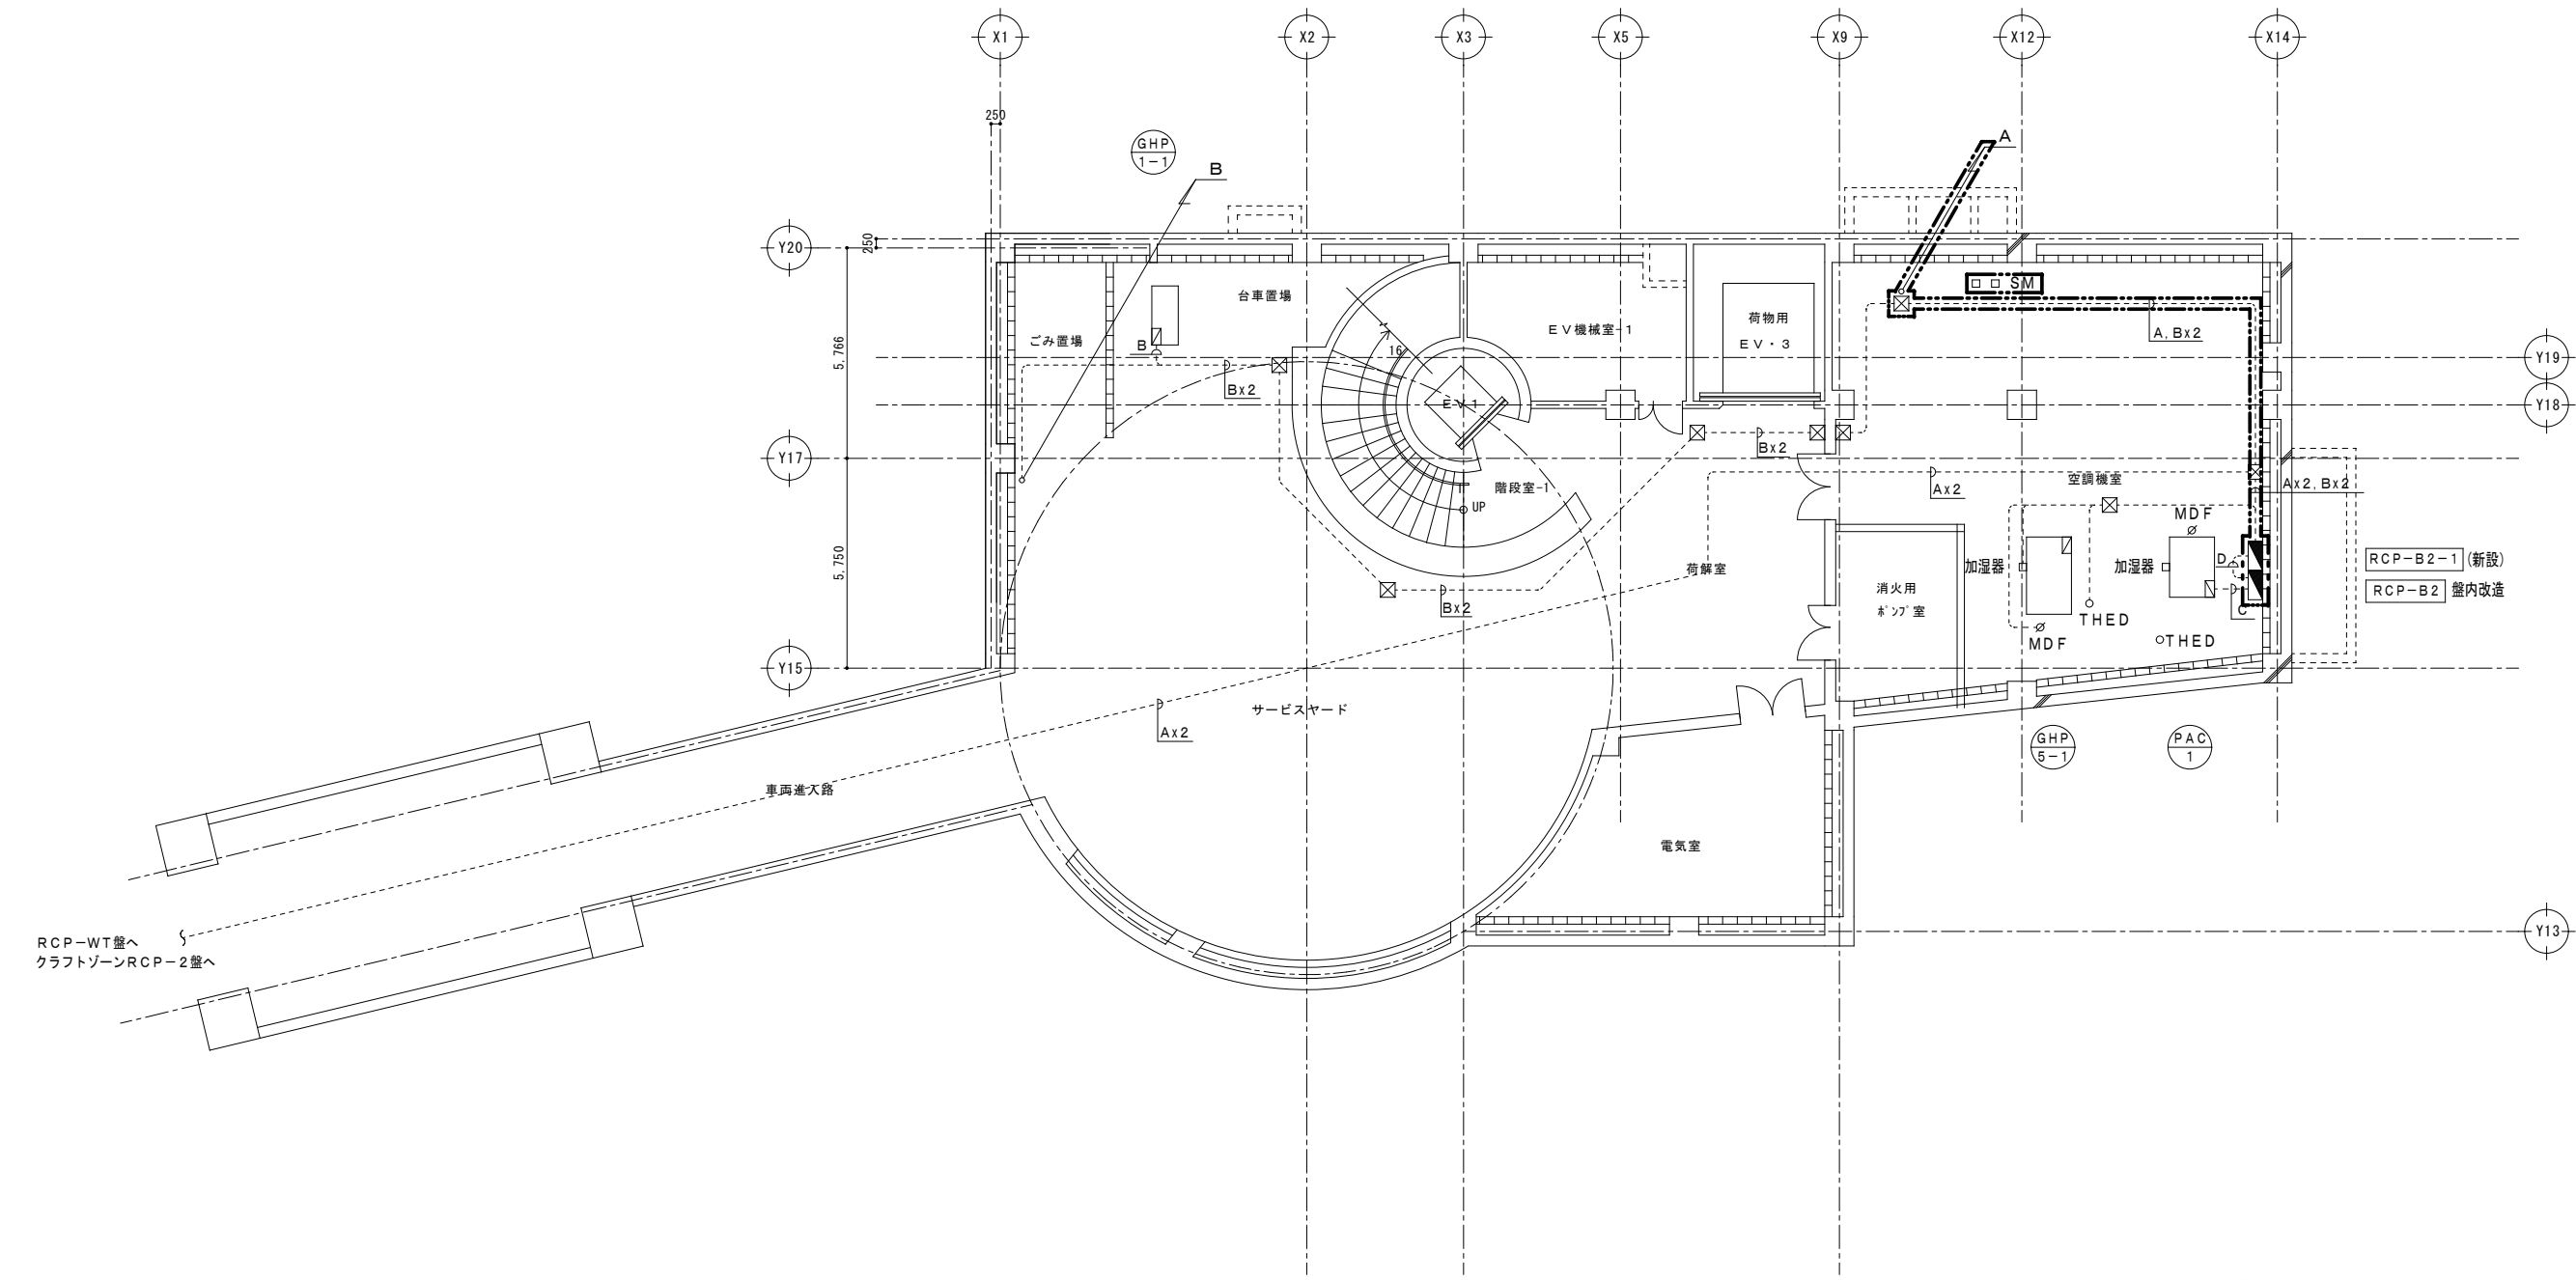


A : 専用ケーブル (E25) 既存ラック使用, 埋設部は既存配管を使用
B : CPEVO. 9- 3P (E25) 必要によりブラボックスを設ける
C : CPEVO. 9-10P (E39)
D : 専用ケーブル
: CV2ロ-3C

○ THED : CVV2ロ-7C (E31)
○ MDF : CVV2ロ-3C (E25)
□ 加湿器 : CVV2ロ-2C (E25)

自動制御設備 地下2階平面図 (改修後) S=1/100

注1) 図示  範囲を本工事とする。

令和7年度	
工 事 名	アンデルセン公園子ども美術館 空調設備等更新3期工事
公 園 名	アンデルセン公園
工 事 箇 所	船橋市金堀町525番ほか
図 面 種 別	パフォーマンスゾーン 改修 自動制御設備 B2階平面図
縮 尺	A1:1/100 (A3:1/200)
図 面 番 号	全 78 葉ノ内第 21 号
船橋市建設局都市整備部公園緑地課	

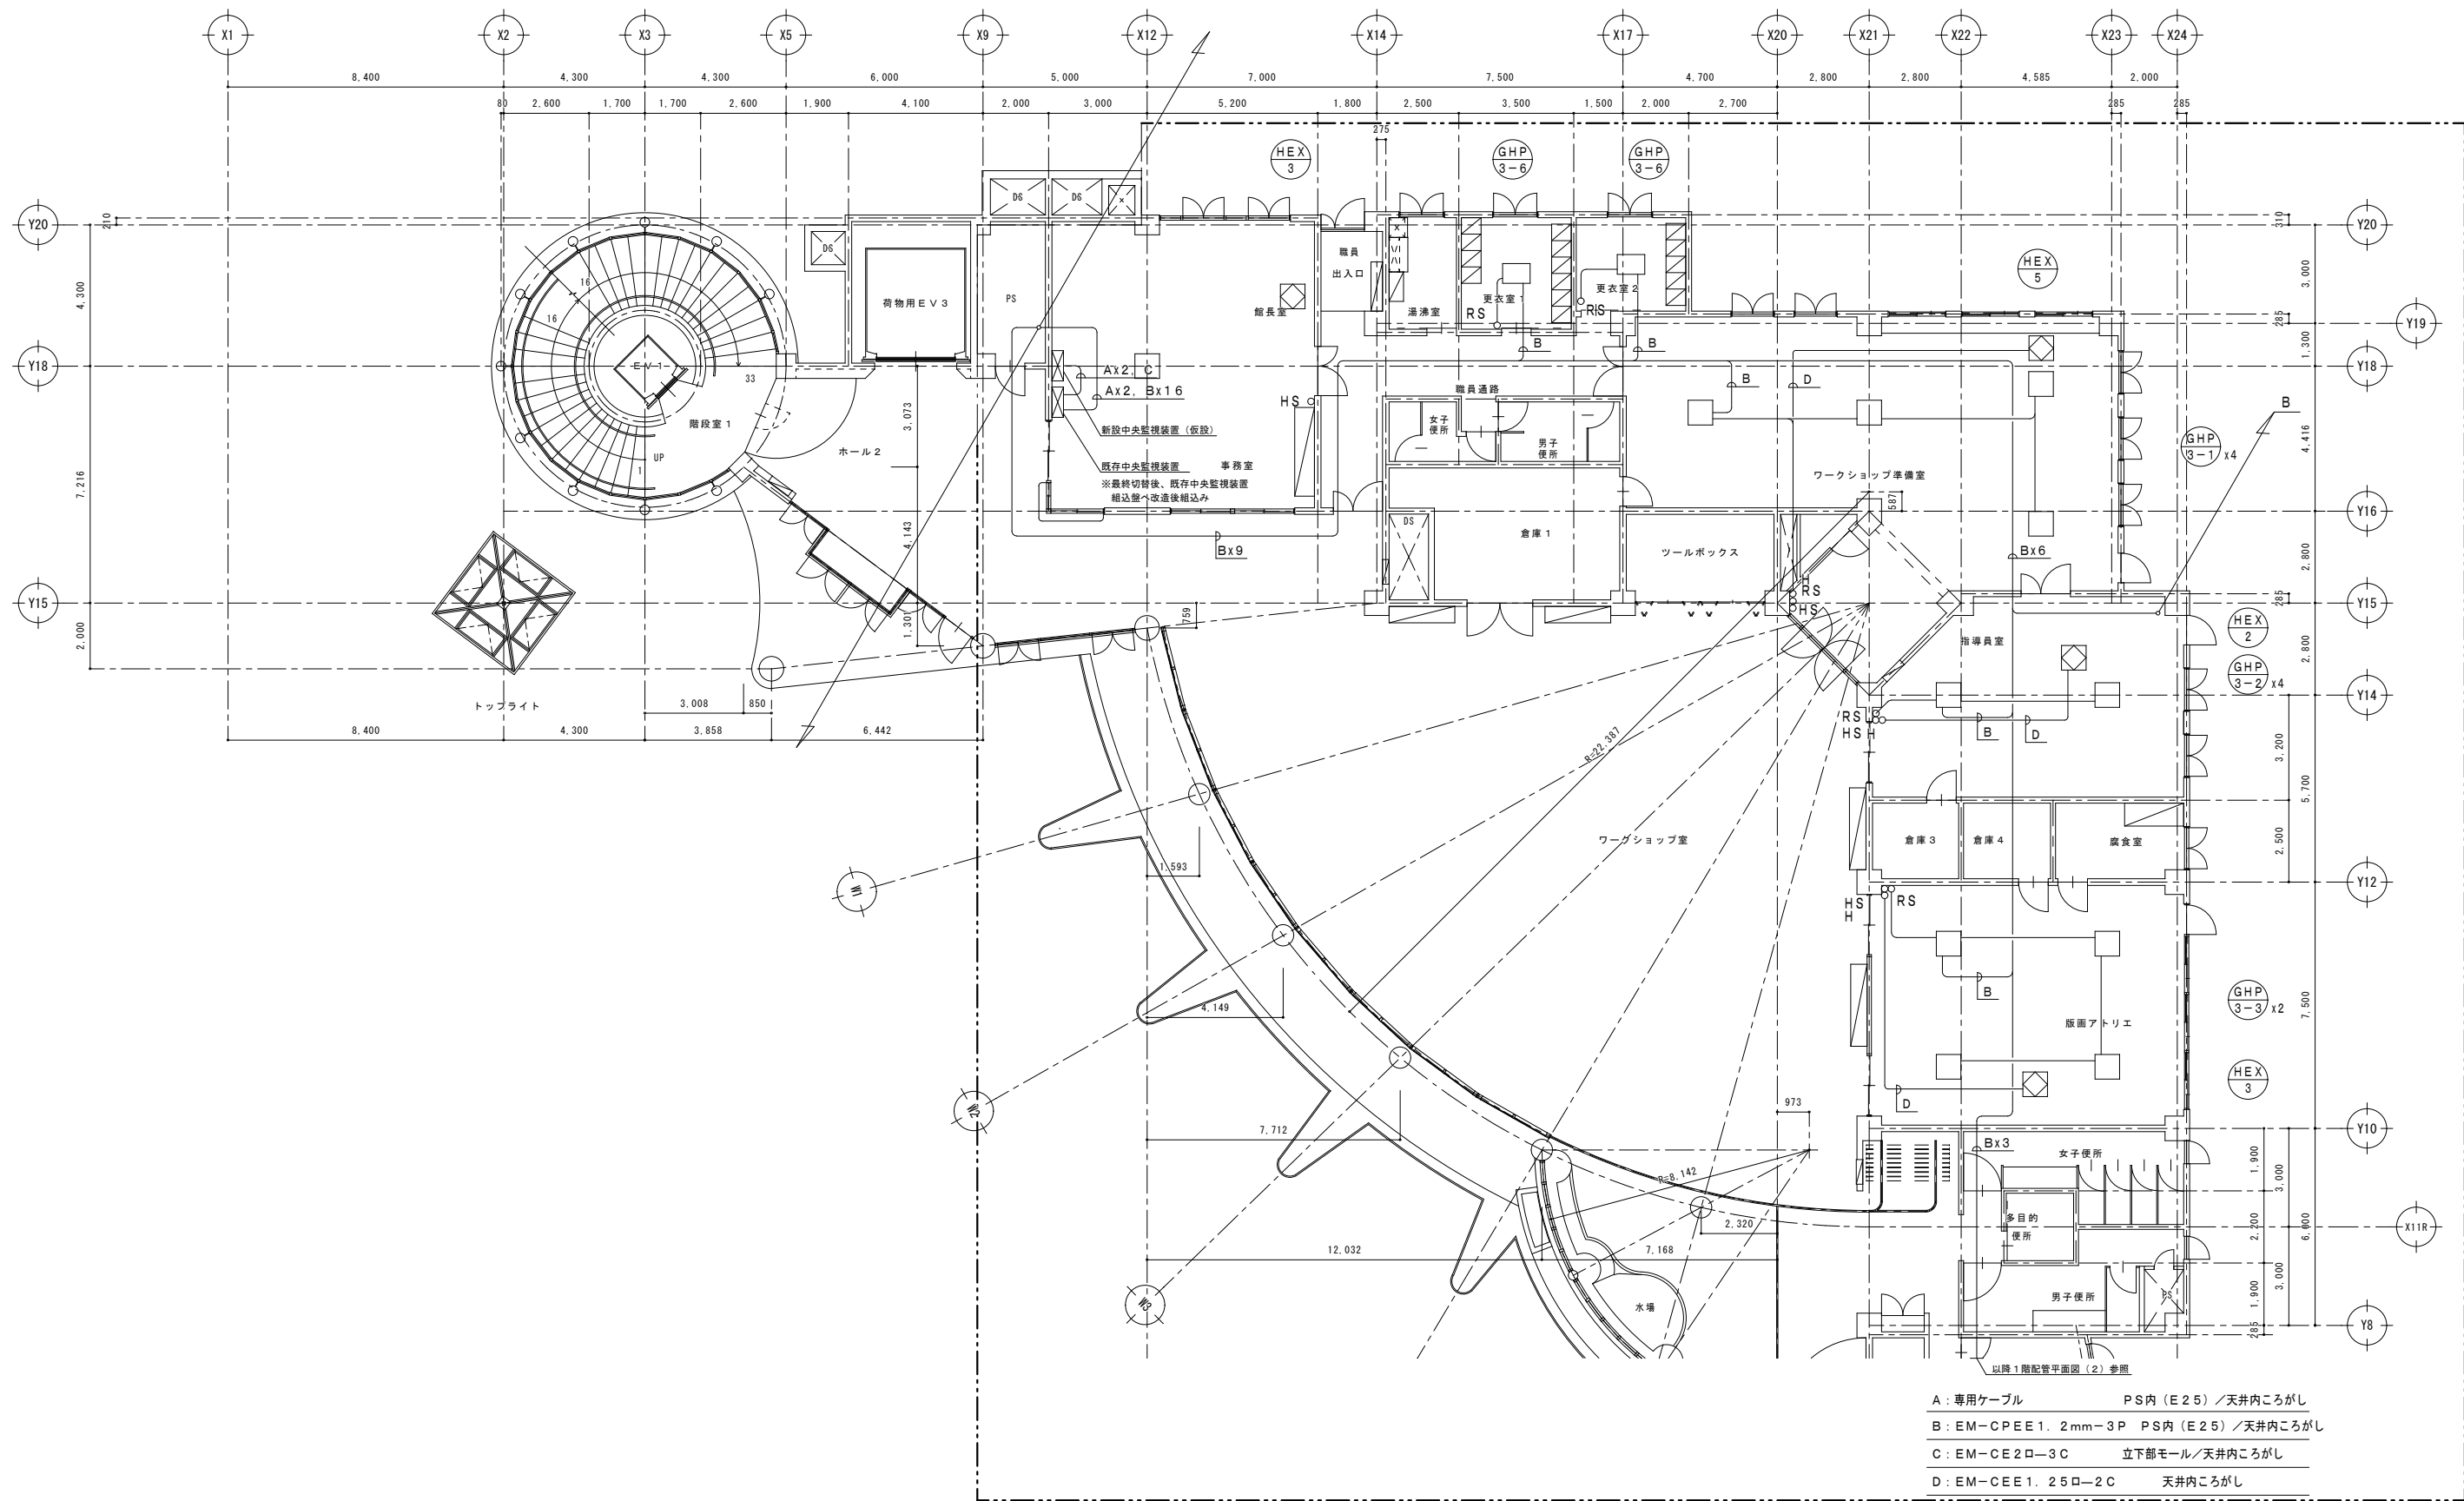


改修 自動制御設備 1階平面図(1) S=1/100

注1) 図示 範囲を本工事とする。

令和7年度	
工 事 名	アンデルセン公園子ども美術館 空調設備等更新3期工事
公 園 名	アンデルセン公園
工 事 場 所	船橋市金堀町525番ほか
図 面 種 別	パフォーマンスゾーン 改修 自動制御設備 1階平面図(1)
縮 尺	A1:1/100 (A3:1/200)
図 面 番 号	全 78 葉ノ内第 22 号

船橋市建設局都市整備部公園緑地課

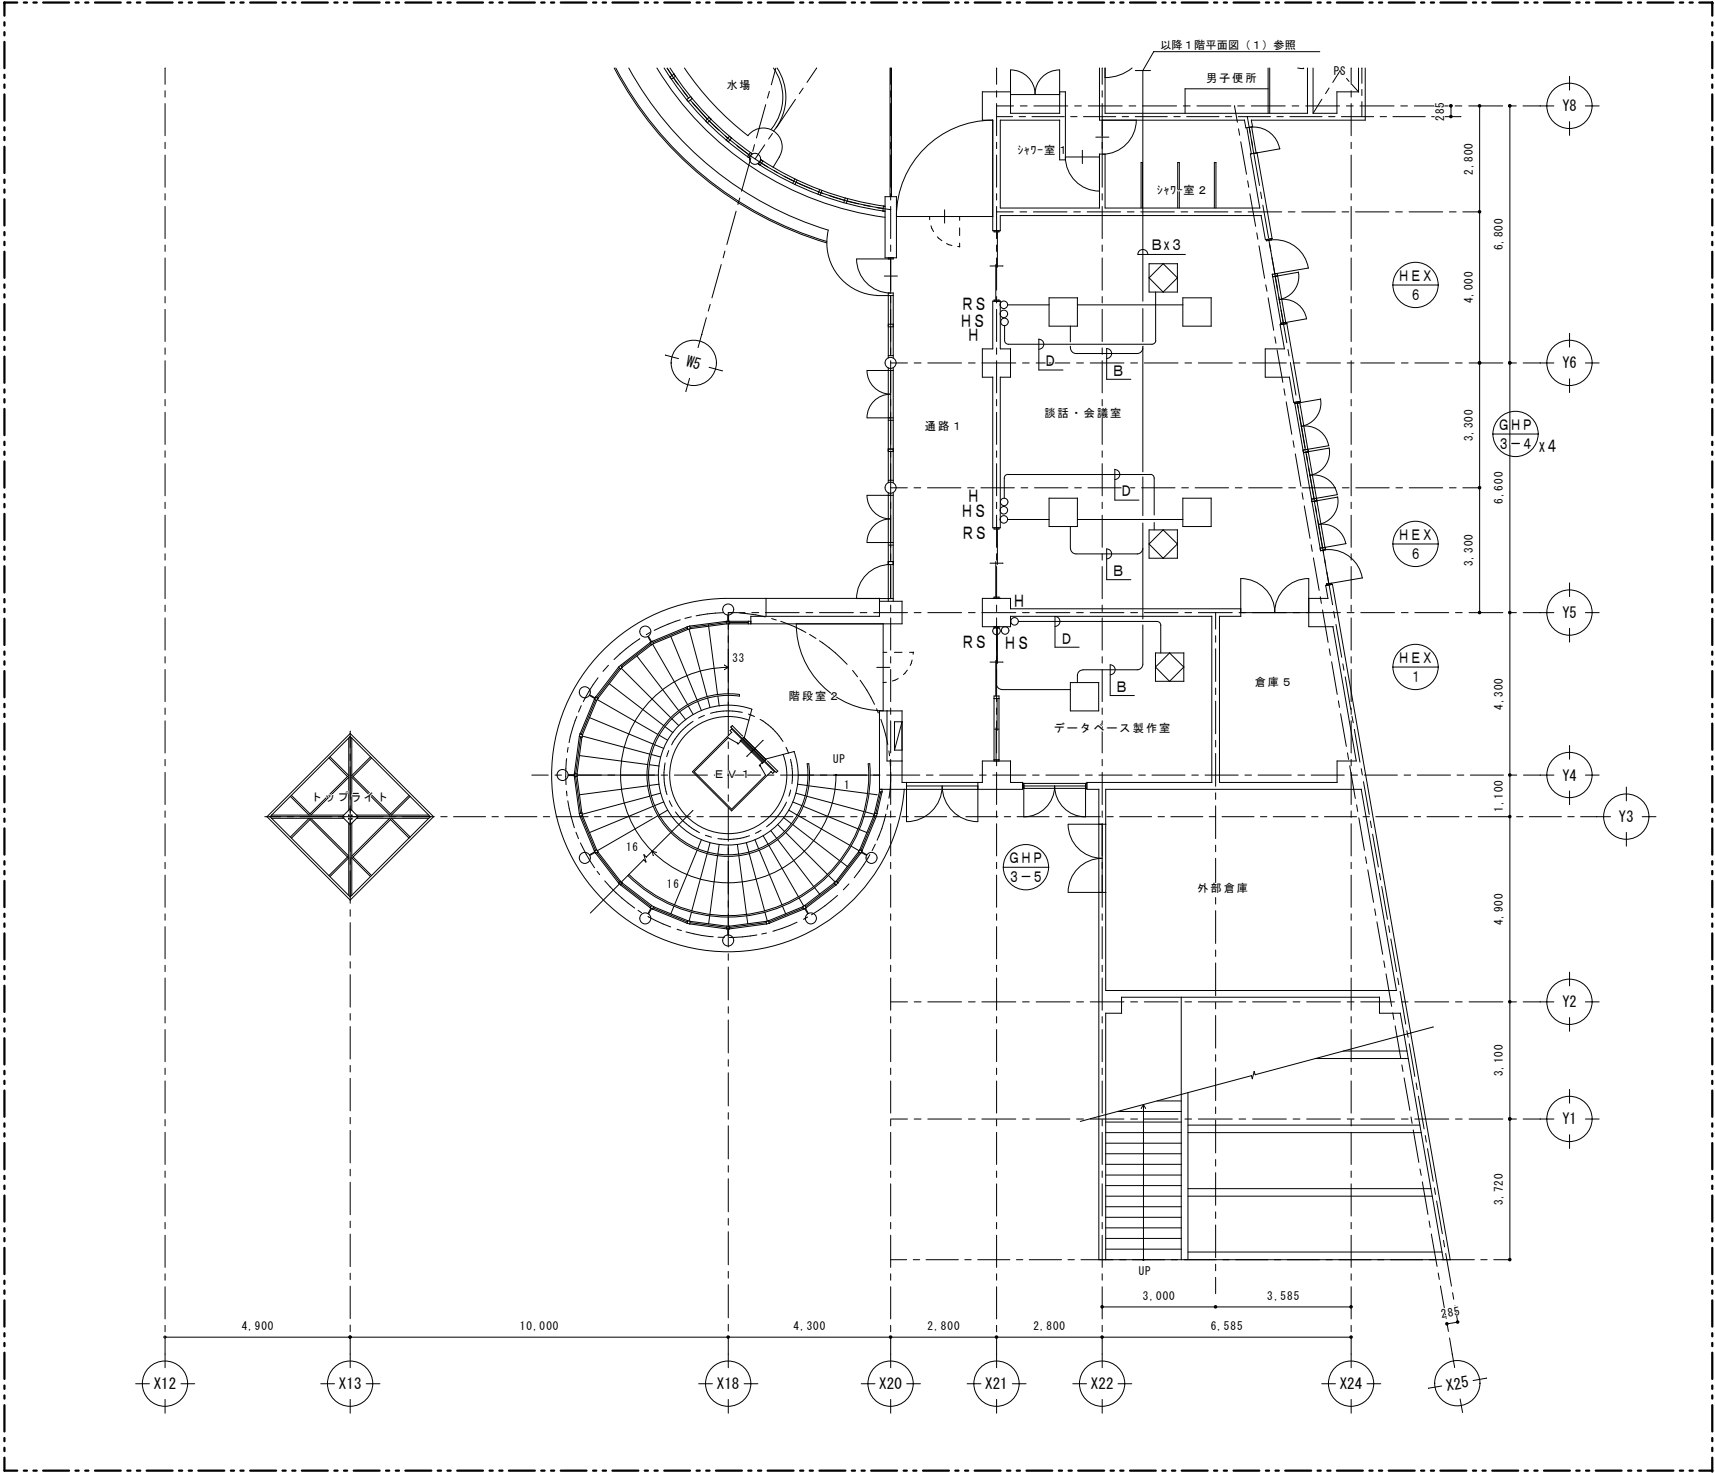

B : EM-CPEE1. 2mm-3P 天井内ころがし
D : EM-CEE1. 25ロ-2C 天井内ころがし

自動制御設備 1階平面図(2) (改修後) S=1/100

注1) 図示 範囲を本工事とする。

令和7年度	
工 事 名	アンデルセン公園子ども美術館 空調設備等更新3期工事
公 園 名	アンデルセン公園
工 事 箇 所	船橋市金堀町525番ほか
図 面 種 別	パフォーマンスゾーン 改修 自動制御設備 1階平面図(2)
縮 尺	A1:1/100 (A3:1/200)
図 面 番 号	全 78 葉ノ内第 23 号

船橋市建設局都市整備部公園緑地課


撤去空調換気設備機器表

記 号	名 称	仕 様	台 数	動 力			設 置 場 所	備 考
				φ	V	kW(ⅳ)		
HEX-1	全 熱 交 換 形 換 気 扇	型 式：天井埋込形 能 力：150 φ × 200 m³/h × 60 Pa 付 属 品：防振吊金物、コントロ-ﾙｽｲｯﾁ	1	1	100	(112)	1階 データベ-ｽ制作室	
HEX-2	全 熱 交 換 形 換 気 扇	型 式：天井埋込形 能 力：150 φ × 300 m³/h × 70 Pa 付 属 品：防振吊金物、コントロ-ﾙｽｲｯﾁ	2	1	100	(154)	81階 インフォメ-ｼｵﾝ 1階 指導員室	※ 1 台のみ本工事
HEX-3	全 熱 交 換 形 換 気 扇	型 式：天井埋込形 能 力：200 φ × 400 m³/h × 70 Pa 付 属 品：防振吊金物、コントロ-ﾙｽｲｯﾁ	4	1	100	(225)	81階 ホ-ﾙ、語り聞かせの部屋 1階 館長室・事務室 1階 版画アトリエ	※ 2 台のみ本工事
HEX-4	全 熱 交 換 形 換 気 扇	型 式：天井埋込形 能 力：200 φ × 500 m³/h × 110 Pa 付 属 品：防振吊金物、コントロ-ﾙｽｲｯﾁ	3	1	100	(320)	81階 アﾃﾞﾙﾍﾝｽﾀｼﾞｵ（錫の兵隊1） 2階 展示室 2	
HEX-5	全 熱 交 換 形 換 気 扇	型 式：天井埋込形 能 力：250 φ × 600 m³/h × 70 Pa 付 属 品：防振吊金物、コントロ-ﾙｽｲｯﾁ	1	1	100	(320)	1階 ワークｼｵｯﾌﾟ準備室	
HEX-6	全 熱 交 換 形 換 気 扇	型 式：天井埋込形 能 力：250 φ × 700 m³/h × 100 Pa 付 属 品：防振吊金物、コントロ-ﾙｽｲｯﾁ	4	1	100	(440)	1階 談話・会議室 2階 展示室 1	※ 2 台のみ本工事
HEX-7	全 熱 交 換 形 換 気 扇	型 式：天井埋込形 能 力：300 φ × 900 m³/h × 160 Pa 付 属 品：防振吊金物、コントロ-ﾙｽｲｯﾁ	3	1	100	(490)	81階 エントランスホ-ﾙ 81階 ギャラリー	
FS-1	送 風 機	型 式：ラインファン 能 力：#4 × 6,300 m³/h × 110 Pa 付 属 品：防振吊金物	1	3	200	0.9	82階 空調機械室	
FS-2	送 風 機	型 式：ラインファン 能 力：#4 × 6,700 m³/h × 360 Pa 付 属 品：防振吊金物	1	3	200	1.5	82階 空調機械室	
FS-3	送 風 機	型 式：ラインファン 能 力：#3 × 3,800 m³/h × 100 Pa 付 属 品：防振吊金物	1	3	200	0.4	82階 Eⅴ機械室 1	
FS-4	送 風 機	型 式：消音ボックス付ラインファン 能 力：#3 × 1,000 m³/h × 260 Pa 付 属 品：防振吊金物	2	3	200	0.27	81階 Eⅴ機械室 2 81階 空調機械室	
FS-5	送 風 機	型 式：ラインファン 能 力：#3 × 300 m³/h × 60 Pa 付 属 品：防振吊金物	1	3	200	0.15	82階 空調機械室	
FS-6	送 風 機	型 式：ラインファン 能 力：#6 × 13,100 m³/h × 270 Pa 付 属 品：防振架台	1	3	200	2.4	82階 空調機械室	
FS-7	送 風 機	型 式：消音ボックス付ラインファン 能 力：#3 × 400 m³/h × 120 Pa 付 属 品：防振吊金物	1	3	200	0.15	81階 空調機械室	
FE-1	排 風 機	型 式：ラインファン 能 力：#4 × 5,500 m³/h × 160 Pa 付 属 品：防振吊金物	1	3	200	0.9	82階 空調機械室	
FE-2	排 風 機	型 式：ラインファン 能 力：#4 × 6,700 m³/h × 360 Pa 付 属 品：防振吊金物	1	3	200	1.5	82階 空調機械室	
FE-3	排 風 機	型 式：ラインファン 能 力：#3 × 3,800 m³/h × 100 Pa 付 属 品：防振吊金物	1	3	200	0.4	82階 Eⅴ機械室 1	
FE-4	排 風 機	型 式：消音ボックス付ラインファン 能 力：#3 × 1,000 m³/h × 200 Pa 付 属 品：防振吊金物	2	3	200	0.27	81階 Eⅴ機械室 2 81階 空調機械室	

注記 1）機器表に記載の機器を撤去する。
2）図示 範囲を本工事とする。

記 号	名 称	仕 様	台 数	動 力			設 置 場 所	備 考
				φ	V	kW(ⅳ)		
FE-5	排 風 機	型 式：ラインファン 能 力：#3 × 300 m³/h × 50 Pa 付 属 品：防振吊金物	1	3	200	0.15	82階 空調機械室	
FE-6	排 風 機	型 式：ラインファン 能 力：#6 × 13,100 m³/h × 290 Pa 付 属 品：防振架台	1	3	200	2.4	82階 空調機械室	
FE-7	排 風 機	型 式：消音ボックス付ラインファン 能 力：#3 × 400 m³/h × 110 Pa 付 属 品：防振吊金物	1	3	200	0.15	81階 空調機械室	
FE-8	排 風 機	型 式：中間ダクトファン（消音型） 能 力：#2 × 800 m³/h × 70 Pa 付 属 品：防振吊金物	2	1	100	(80)	1,2階 女子便所	※ 1 台のみ本工事
FE-9	排 風 機	型 式：中間ダクトファン（消音型） 能 力：#2 × 900 m³/h × 90 Pa 付 属 品：防振吊金物	2	1	100	(80)	1,2階 男子便所	※ 1 台のみ本工事
FE-10	排 風 機	型 式：中間ダクトファン（消音型） 能 力：#3 × 1,200 m³/h × 190 Pa 付 属 品：防振吊金物	2	1	100	(270)	81階 男子便所、女子便所	
FE-11	排 風 機	型 式：消音ボックス付ラインファン 能 力：#3 × 2,100 m³/h × 60 Pa 付 属 品：防振吊金物	2	1	100	(270)	2階 展示室 1 2階 収蔵庫 3	
FE-12	排 風 機	型 式：中間ダクトファン（消音型） 能 力：#2 × 400 m³/h × 60 Pa 付 属 品：防振吊金物	1	1	100	(25)	81階 身障者便所	
V-1	天 井 埋 込 型 換 気 扇	能 力：100 m³/h × 30 Pa 付 属 品：防振吊金物	1	1	100	(16)	1階 倉庫 3	
V-2	天 井 埋 込 型 換 気 扇	能 力：200 m³/h × 50 Pa 付 属 品：防振吊金物	4	1	100	(25)	81階 倉庫 1 1階 更衣室1,2、ツールボックス	※ 3 台のみ本工事
V-3	天 井 埋 込 型 換 気 扇	能 力：300 m³/h × 70 Pa 付 属 品：防振吊金物	2	1	100	(42)	1階 倉庫 4 1階 版画アトリエ	
V-4	天 井 埋 込 型 換 気 扇	能 力：400 m³/h × 120 Pa 付 属 品：防振吊金物	2	1	100	(74)	81階 アﾃﾞﾙﾍﾝｽﾀｼﾞｵ（錫の兵隊2） 2階 収蔵庫 3	
V-5	天 井 埋 込 型 換 気 扇	能 力：500 m³/h × 60 Pa 付 属 品：防振吊金物	2	1	100	(74)	1階 倉庫 1、倉庫 5	
V-6	天 井 埋 込 型 換 気 扇	能 力：600 m³/h × 80 Pa 付 属 品：防振吊金物	1	1	100	(92)	2階 収蔵庫 2	
V-7	天 井 埋 込 型 換 気 扇	能 力：100 m³/h × 20 Pa 付 属 品：防振吊金物	1	1	100	(13)	1階 シャワ-室 1	
V-8	天 井 埋 込 型 換 気 扇	能 力：200 m³/h × 30 Pa 付 属 品：防振吊金物	3	1	100	(25)	1階 身障者用便所、シャワ-室 2 2階 身障者用便所	※ 2 台のみ本工事
V-9	天 井 埋 込 型 換 気 扇	能 力：300 m³/h × 100 Pa 付 属 品：防振吊金物	1	1	100	(74)	1階 女子便所	
V-10	天 井 埋 込 型 換 気 扇	能 力：400 m³/h × 80 Pa 付 属 品：防振吊金物	1	1	100	(74)	1階 男子便所	
V-11	壁 付 換 気 扇 （電 気 式）	能 力：300φ × 1,000 m³/h 付 属 品：ウェザ-カバー（SUS）、防虫網（SUS）	1	1	100	(33)	1階 外部倉庫	

令和 7 年度	
工 事 名	アンデルセン公園子ども美術館 空調設備等更新 3 期工事
公 園 名	アンデルセン公園
工 事 場 所	船橋市金堀町 5 2 5 番ほか
図 面 種 別	パフォーマンスゾーン 撤去 空調換気設備 機器表（2）
縮 尺	A1:N.S（A3:N.S）
図 面 番 号	全 78 葉ノ内第 25 号
船橋市建設局都市整備部公園緑地課	

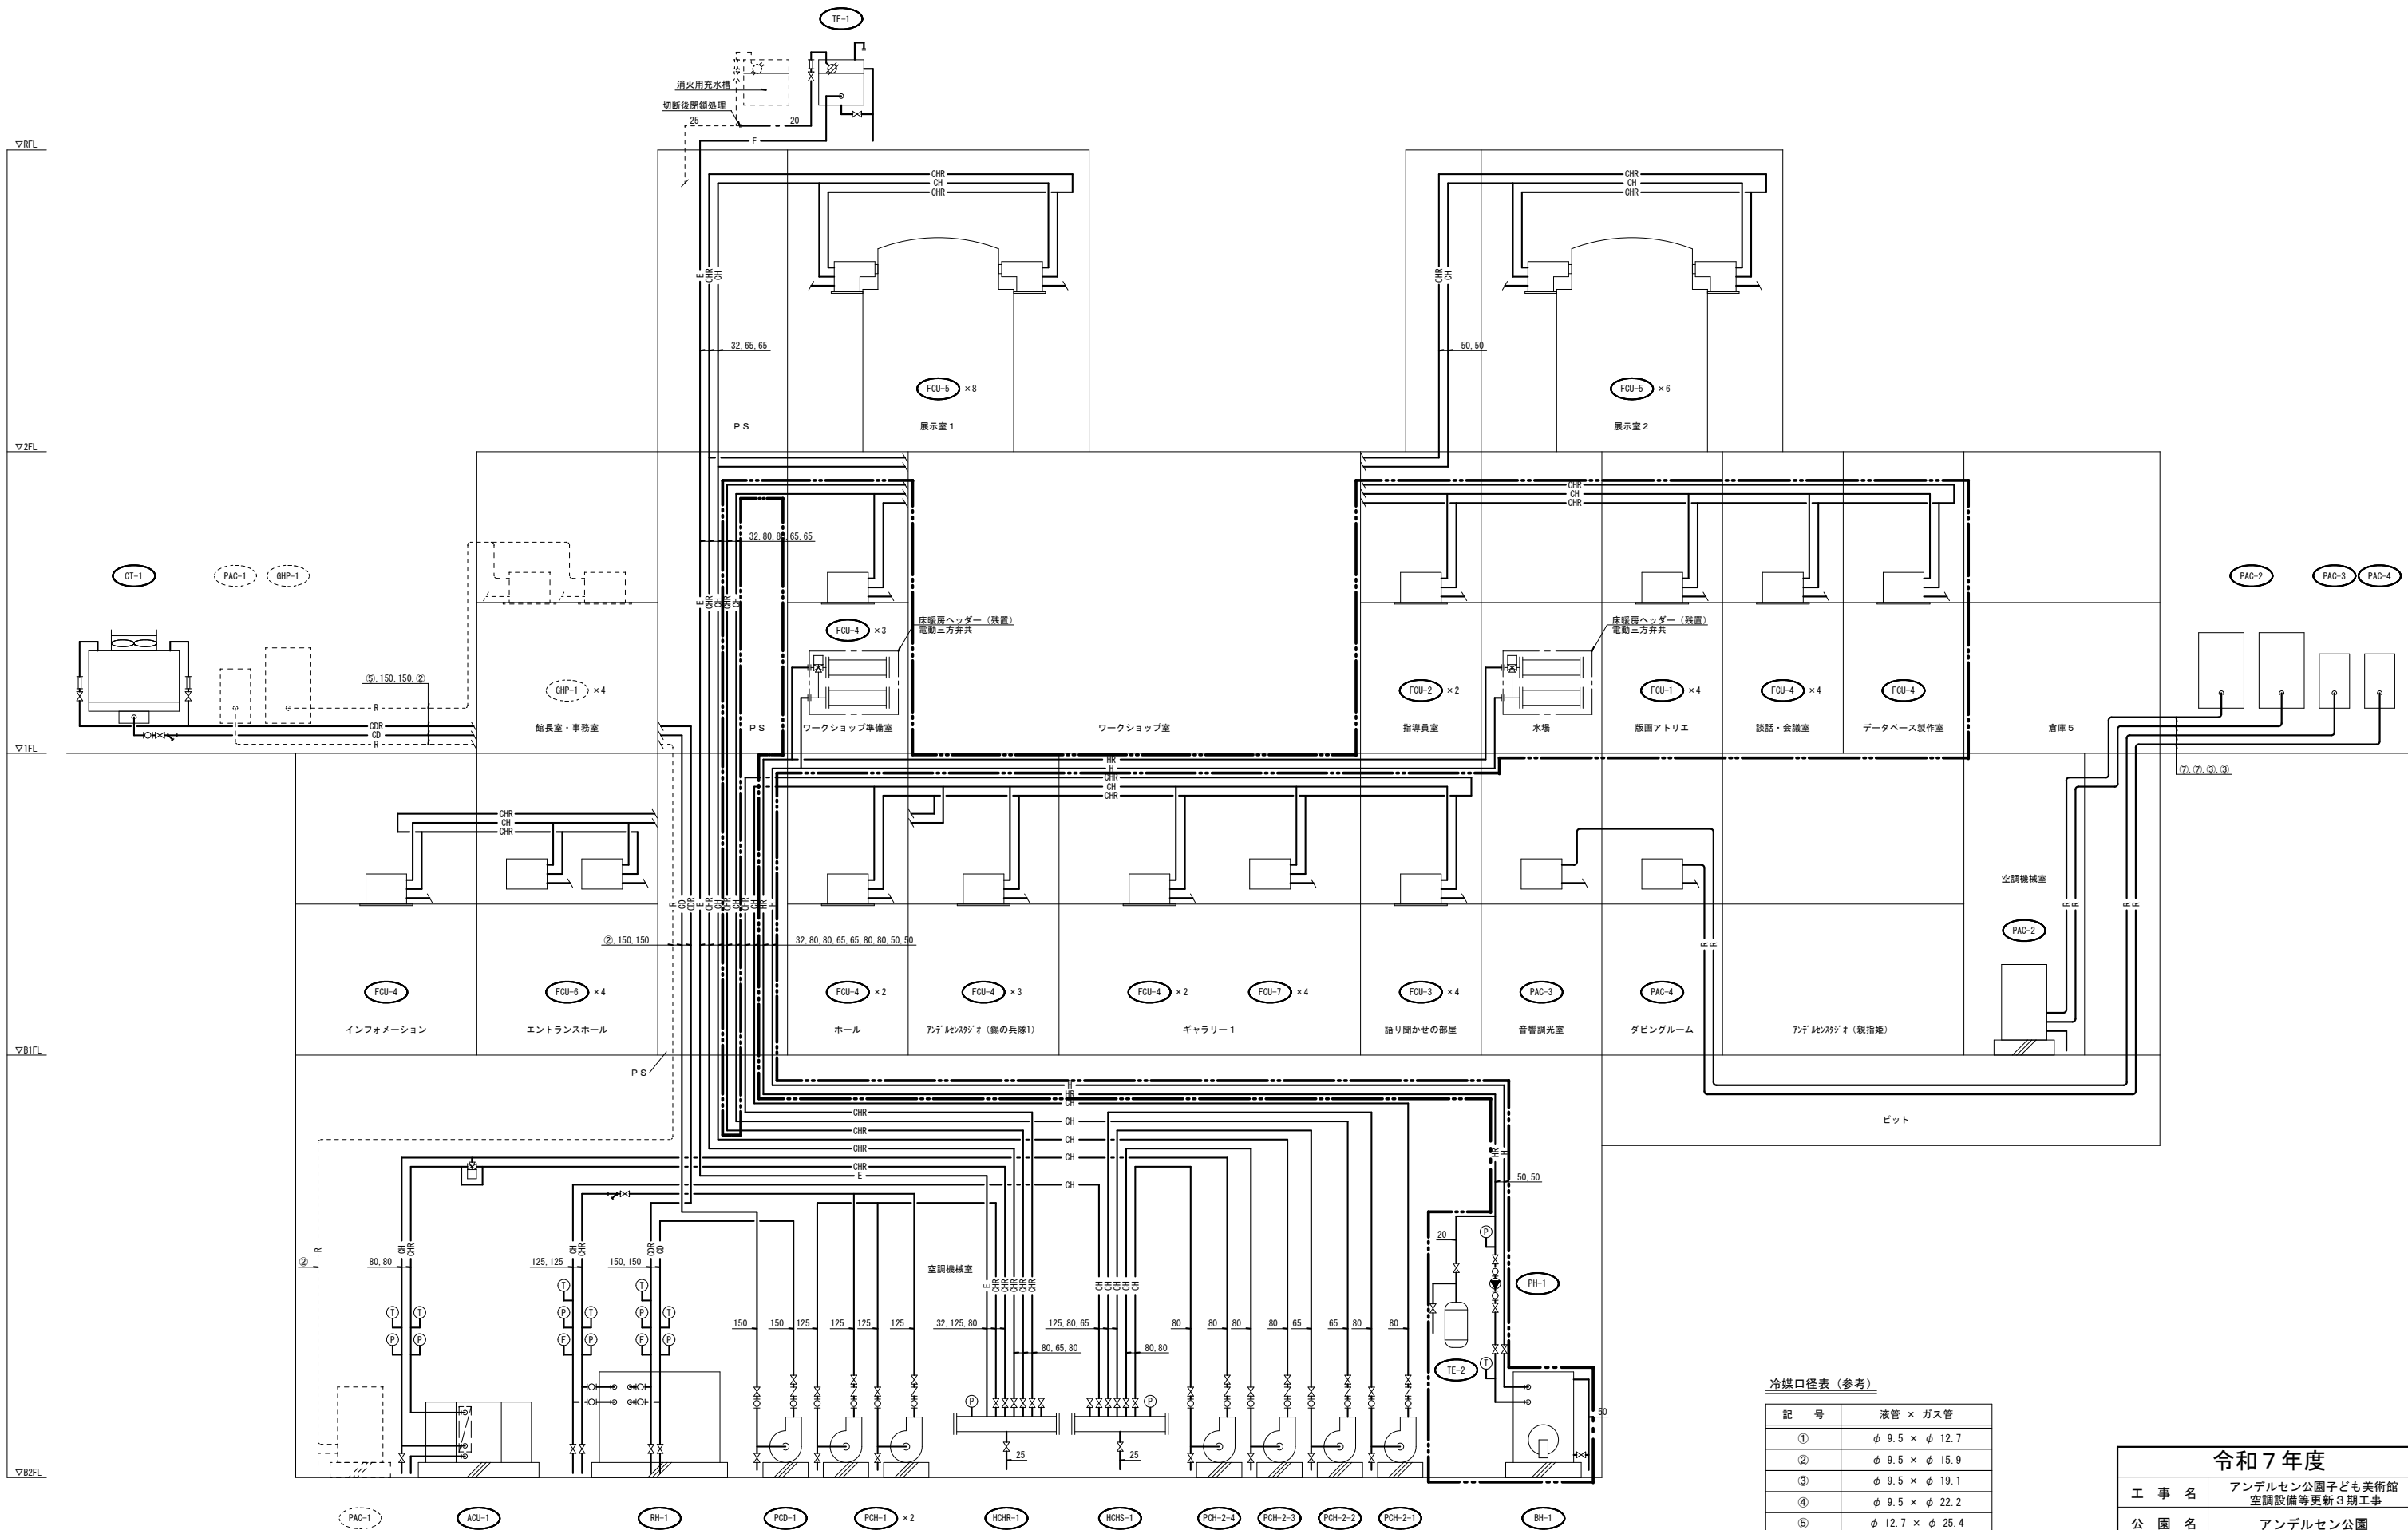


撤去 空調設備 配管系統図 S=N. S

- 注 1) 図示機器・配管類の撤去を行う。
2) 図示 ----- は残置とする。
3) 図示 [] 範囲を本工事とする。

冷媒口径表 (参考)

記 号	液管 × ガス管
①	φ 9.5 × φ 12.7
②	φ 9.5 × φ 15.9
③	φ 9.5 × φ 19.1
④	φ 9.5 × φ 22.2
⑤	φ 12.7 × φ 25.4
⑥	φ 12.7 × φ 28.6
⑦	φ 15.9 × φ 28.6
⑧	φ 19.1 × φ 31.8
⑨	φ 19.1 × φ 38.1


令和 7 年度	
工 事 名	アンデルセン公園子ども美術館 空調設備等更新3期工事
公 園 名	アンデルセン公園
工 事 場 所	船橋市金堀町525番ほか
図 面 種 別	パフォーマンスゾーン 撤去 空調設備 配管系統図
縮 尺	A1:N. S (A3:N. S)
図 面 番 号	全 78 葉ノ内第 26 号

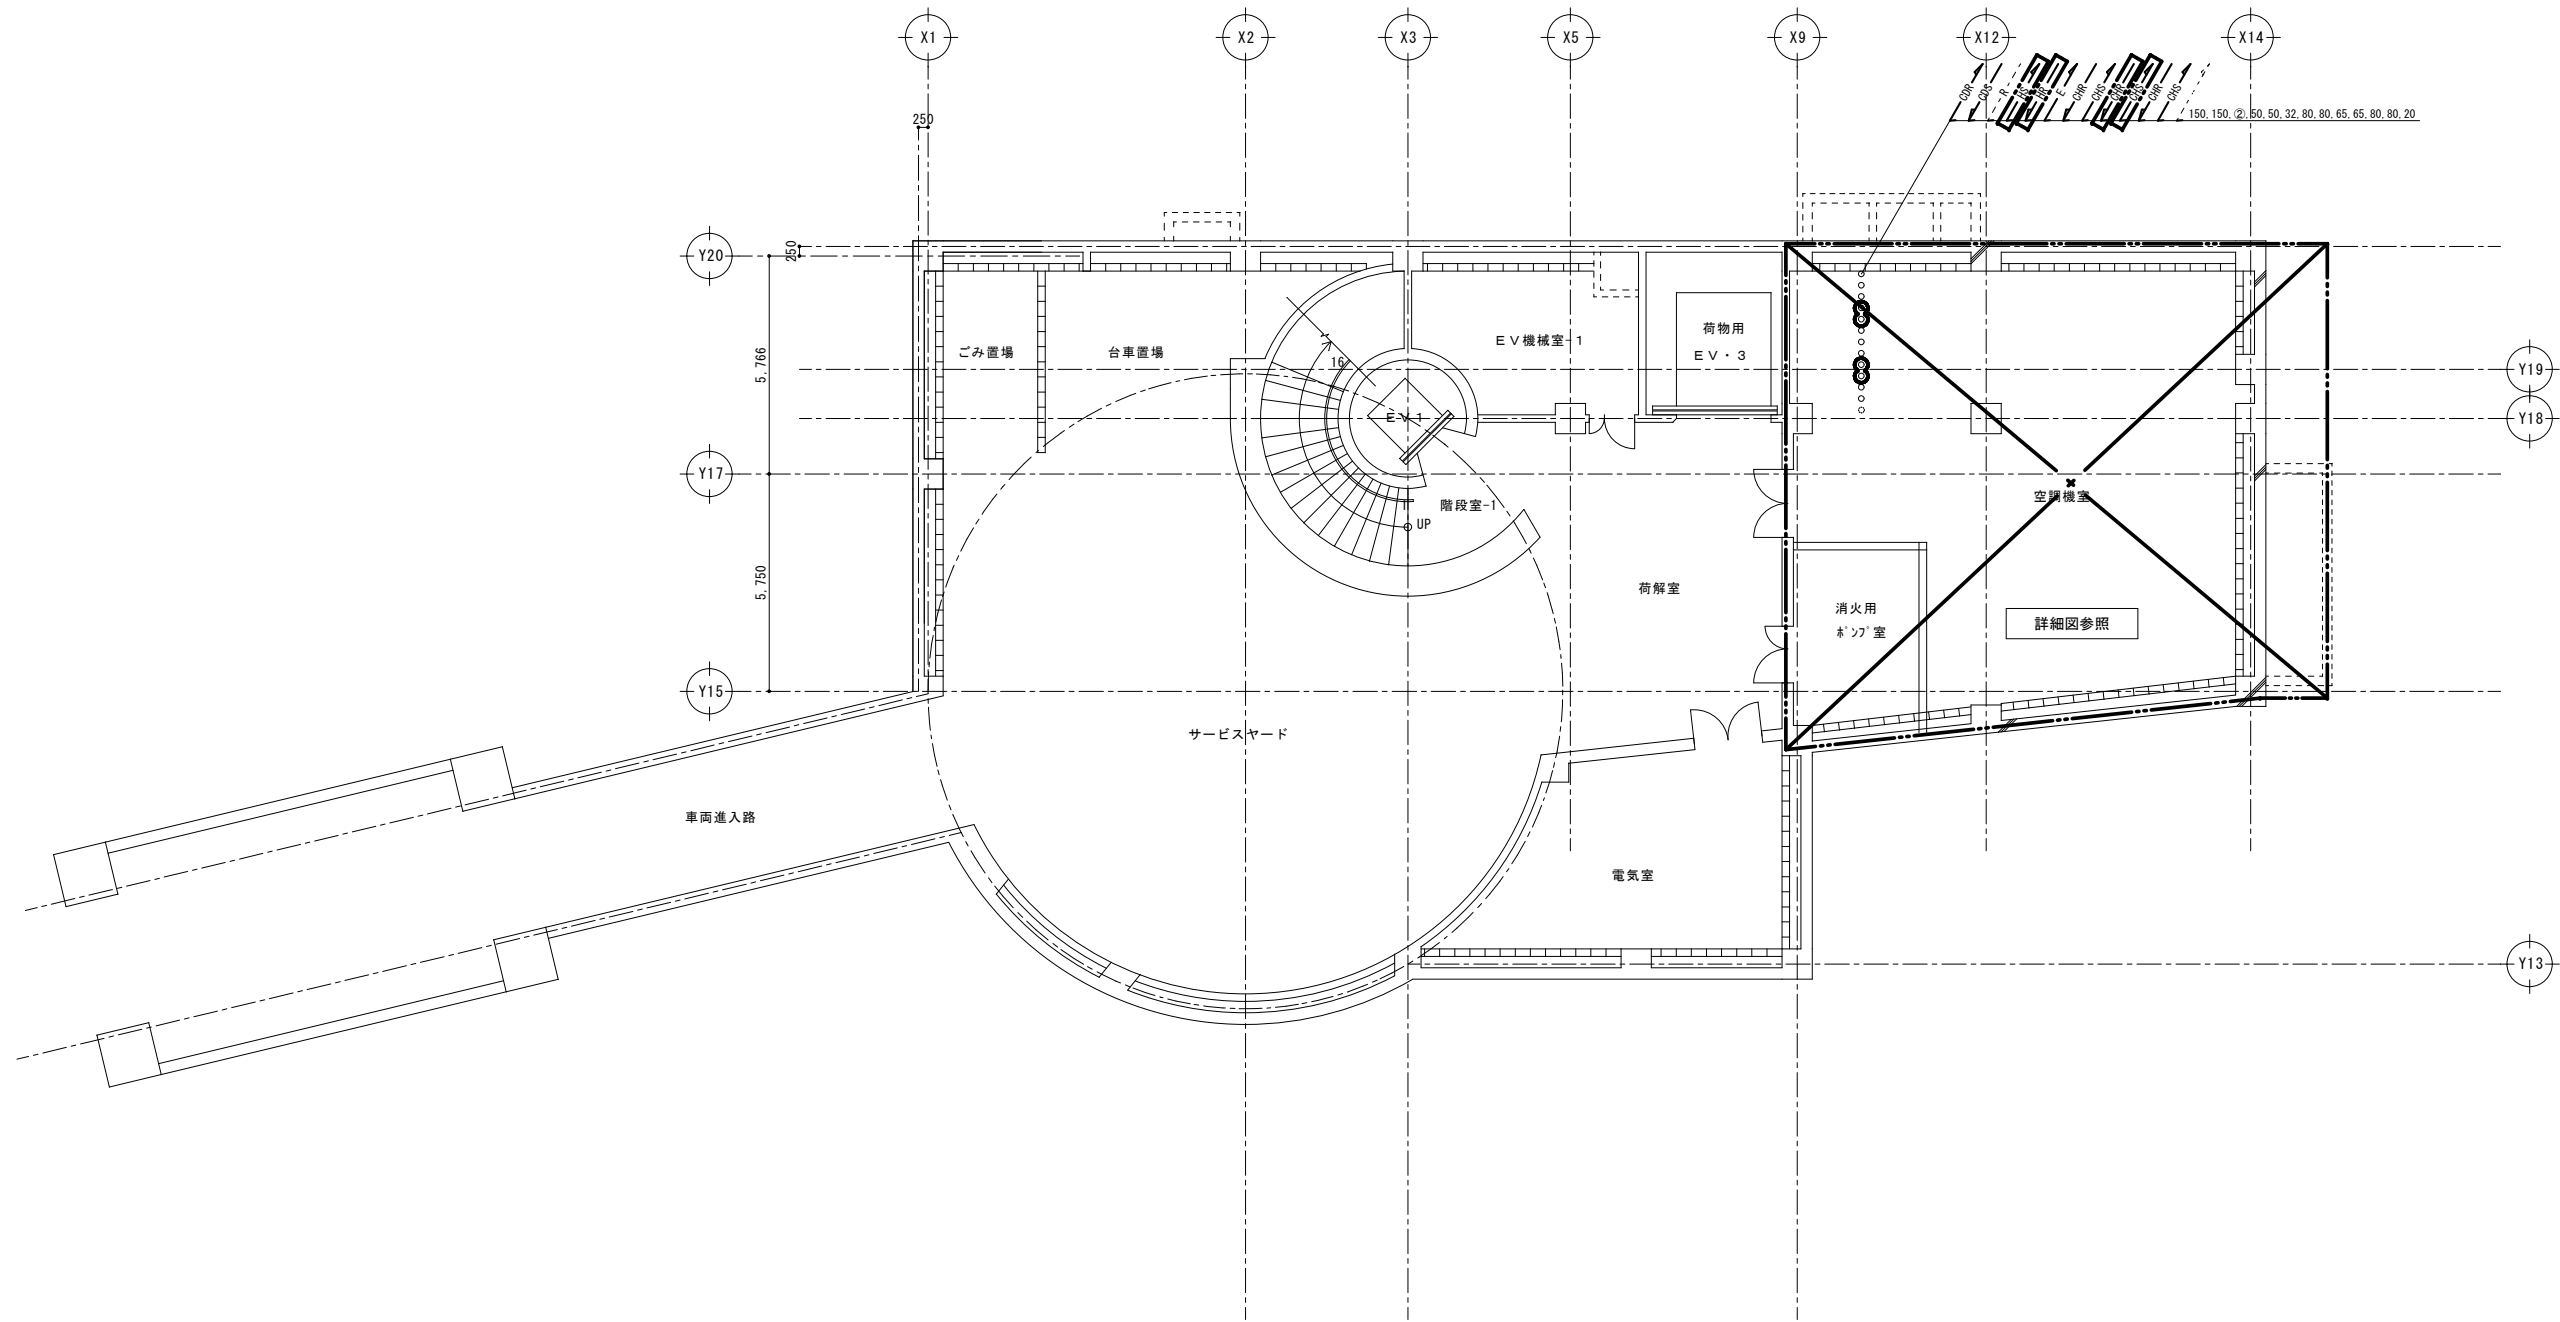

撤去 空調設備 地下2階配管平面図 S=1/100

- 注1) 図示配管類の撤去を行う。
2) 図示 ----- は残置とする。
3) 図示 範囲を本工事とする。

令和7年度	
工 事 名	アンデルセン公園子ども美術館 空調設備等更新3期工事
公 園 名	アンデルセン公園
工 事 箇 所	船橋市金堀町525番ほか
図 面 種 別	パフォーマンゾーン 撤去 空調設備 B2階配管平面図
縮 尺	A1:1/100 (A3:1/200)
図 面 番 号	全 78 葉ノ内第 27 号
船橋市建設局都市整備部公園緑地課	

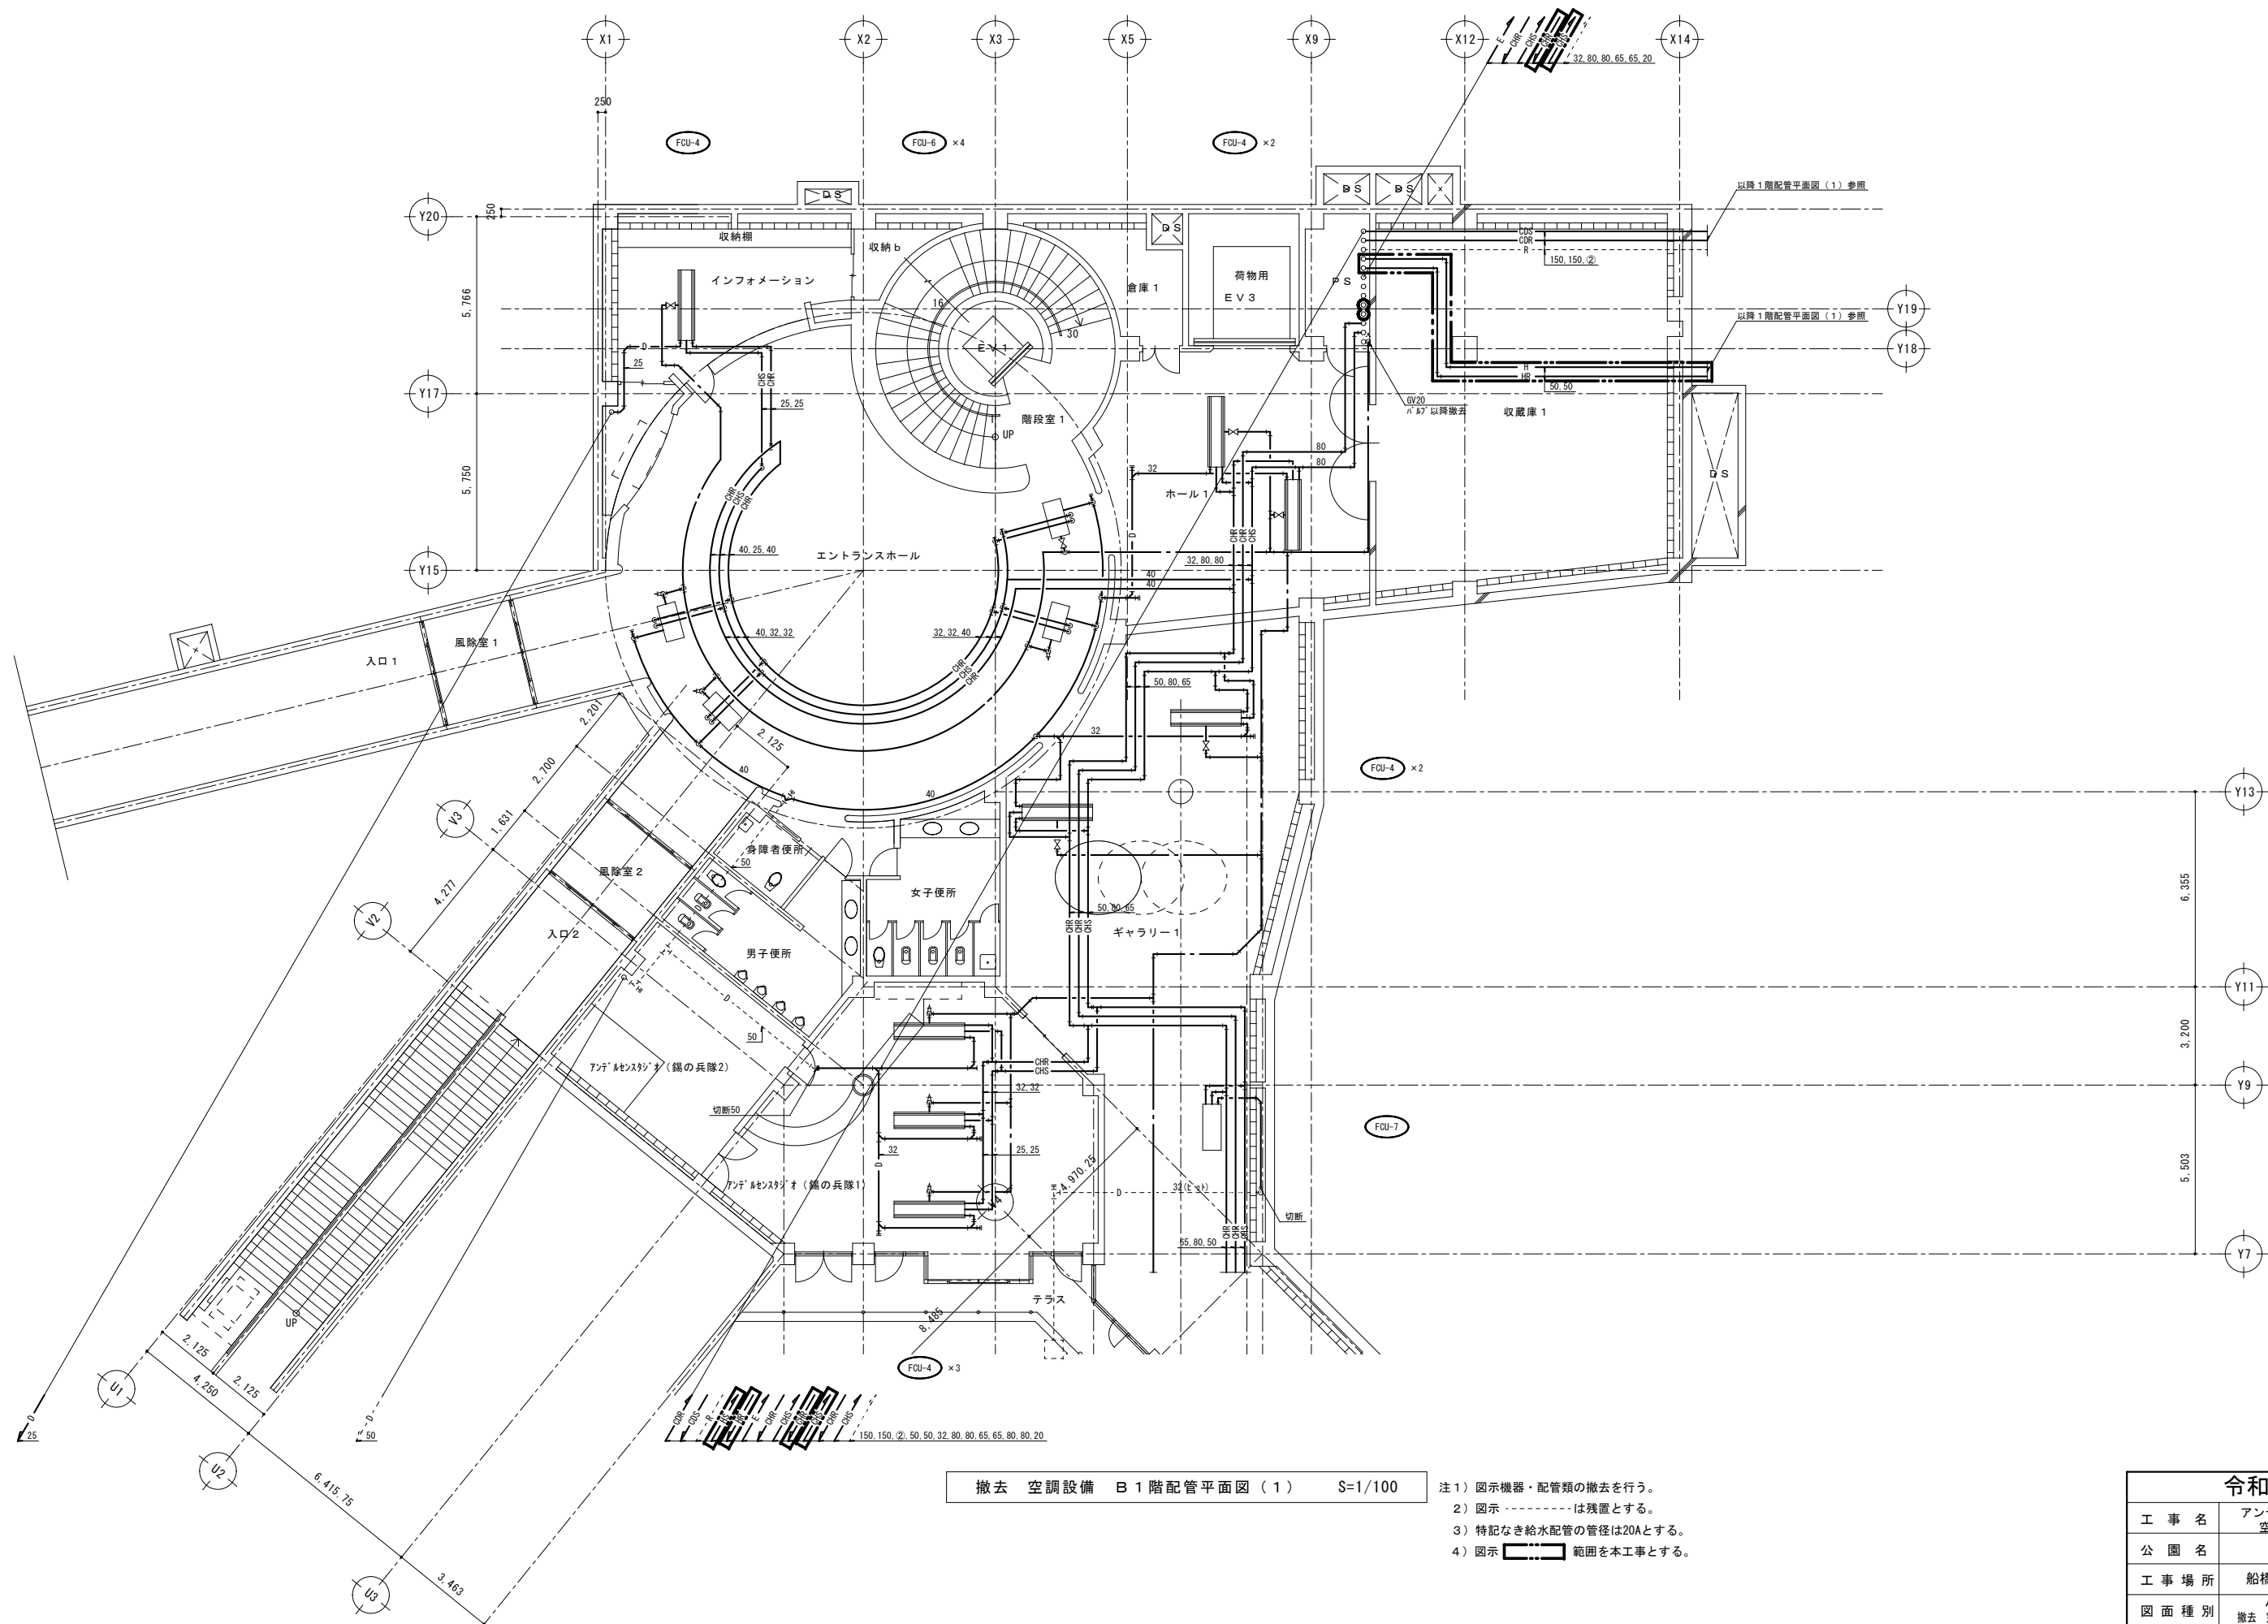


撤去 空調設備 B 1 階配管平面図 (1) S=1/100

- 注 1) 図示機器・配管類の撤去を行う。
2) 図示 ----- は残置とする。
3) 特記なき給水配管の管径は20Aとする。
4) 図示 範囲を本工事とする。

令和 7 年度	
工 事 名	アンデルセン公園子ども美術館 空調設備等更新 3 期工事
公 園 名	アンデルセン公園
工 事 場 所	船橋市金堀町 5 2 5 番ほか
図 面 種 別	パフォーマンスゾーン 撤去 空調設備 B 1 階配管平面図 (1)
縮 尺	A1:1/100 (A3:1/200)
図 面 番 号	全 78 葉ノ内第 28 号

船橋市建設局都市整備部公園緑地課

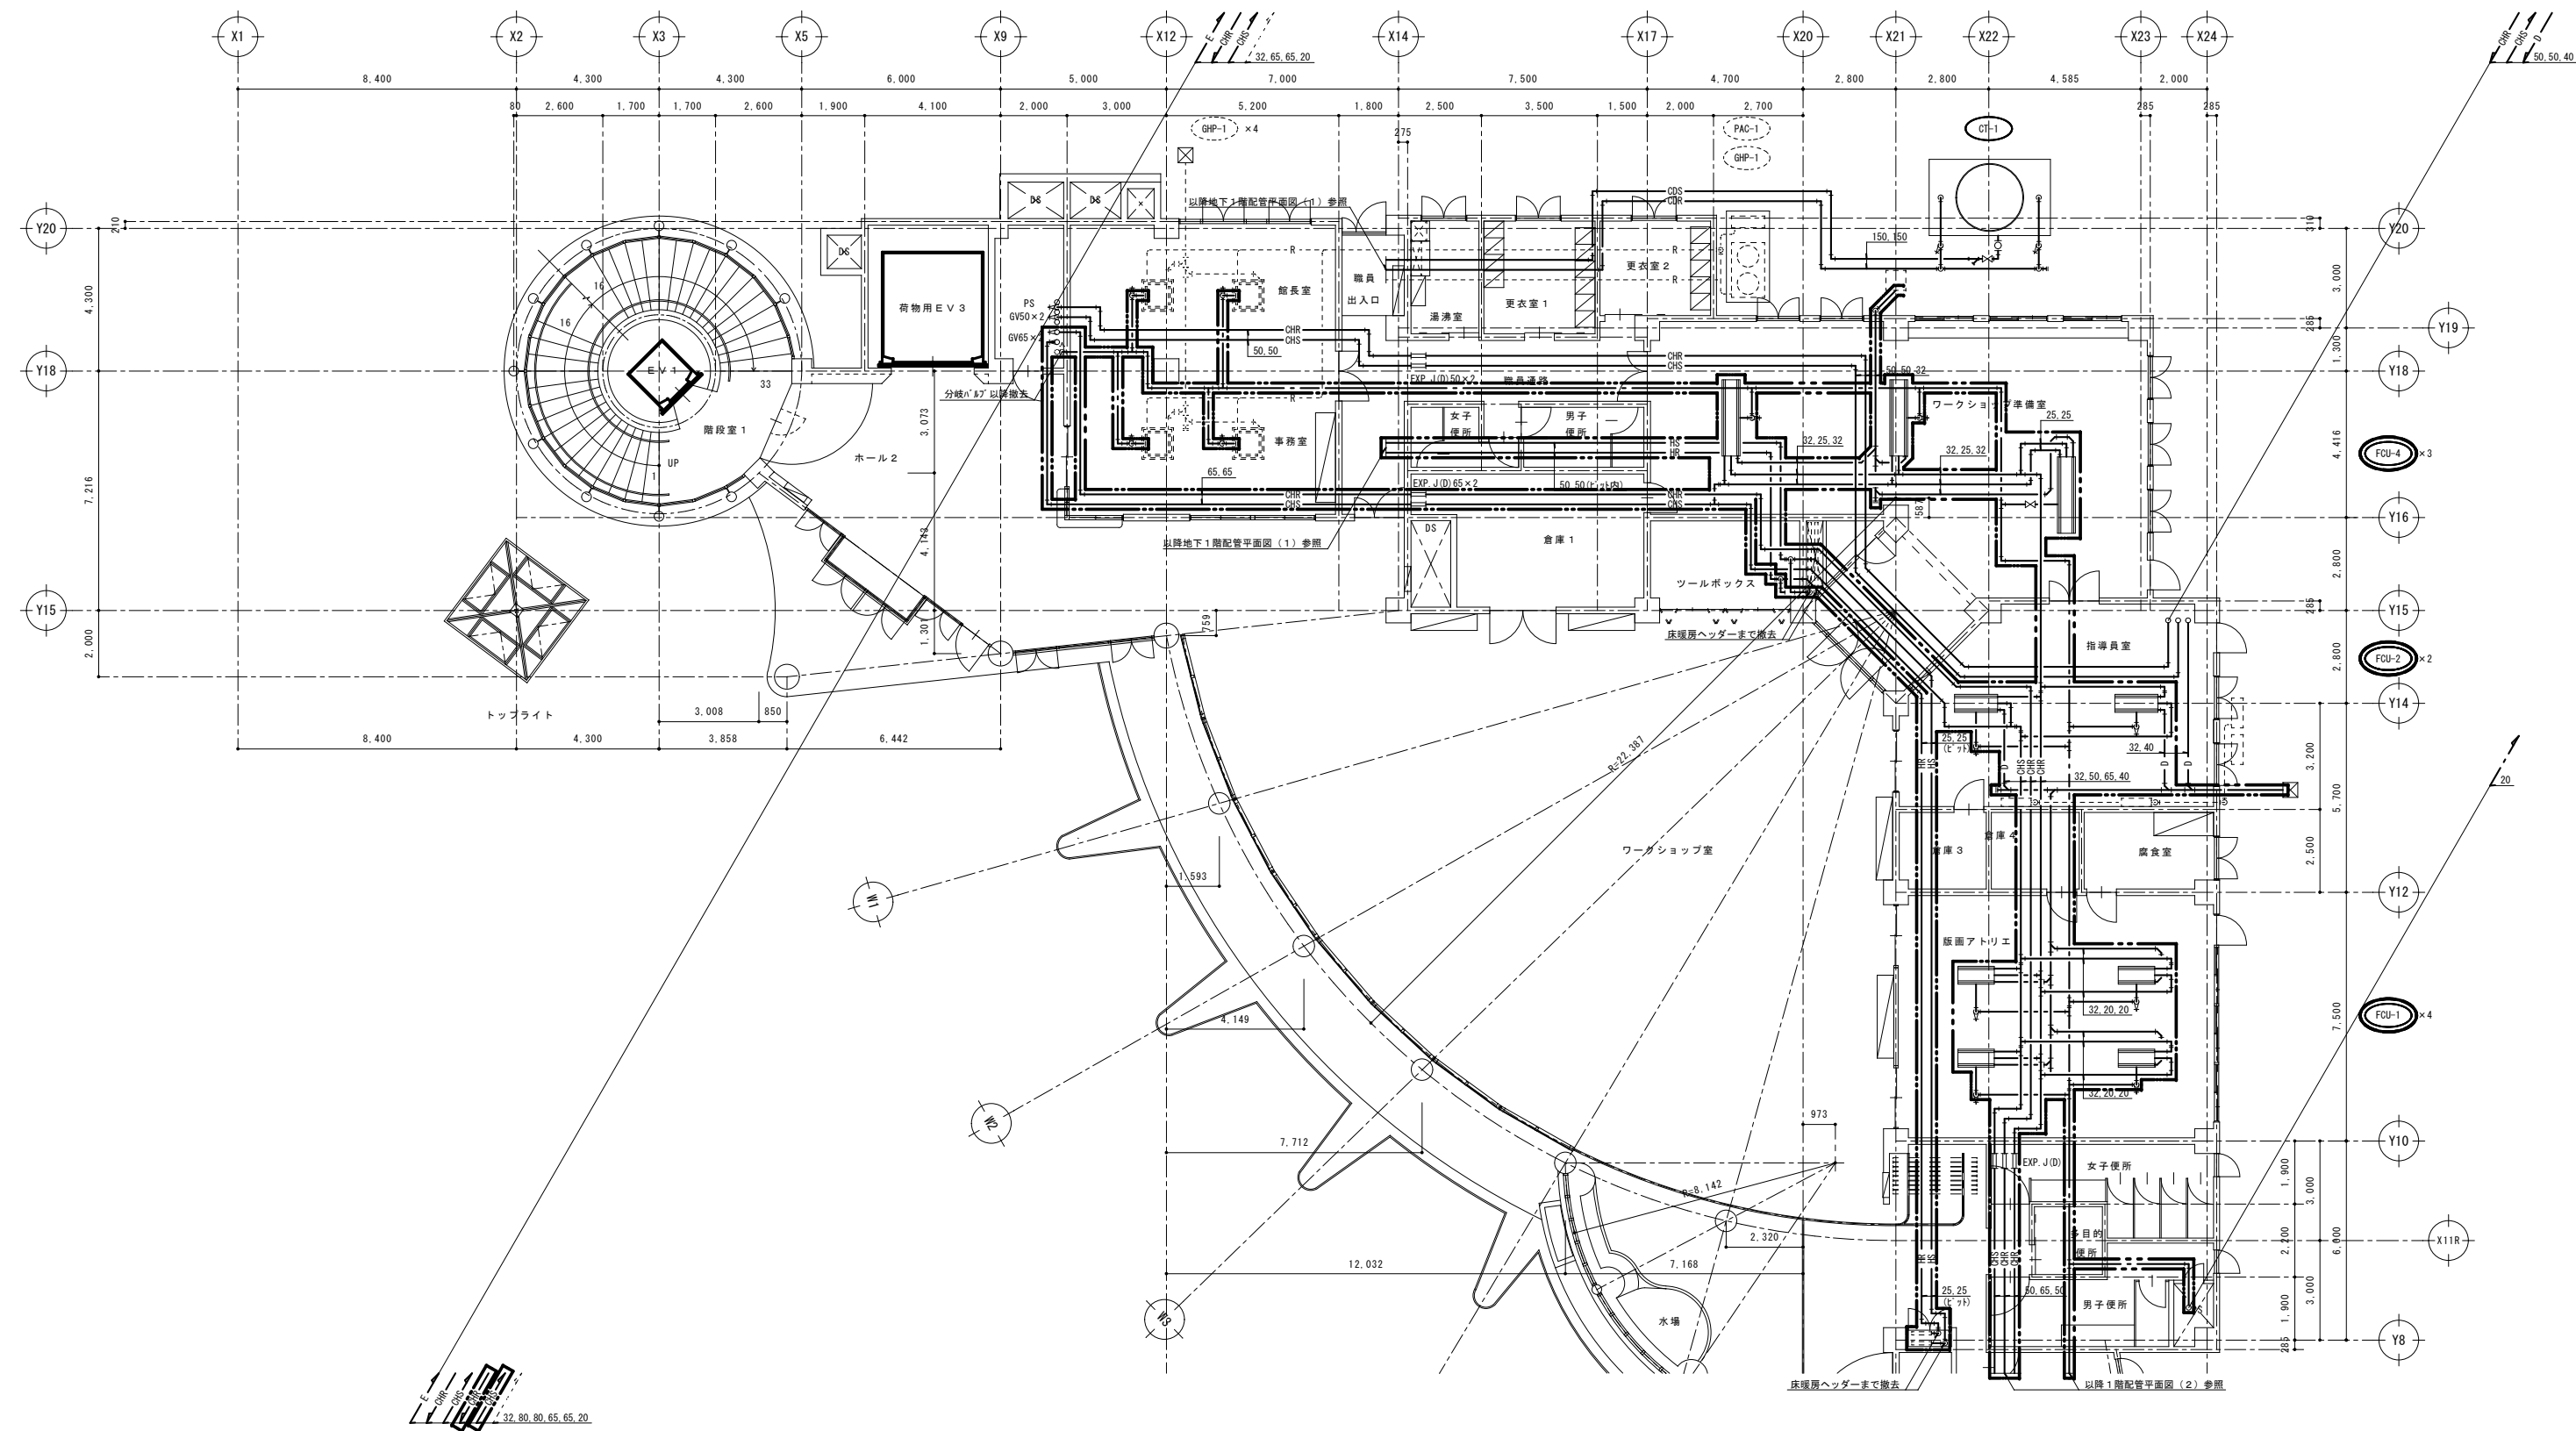

撤去 空調換気設備 1階配管平面図(1) S=1/100

- 注1) 図示機器・配管類の撤去を行う。
注2) 図示 ----- は残置とする。
注3) 特記なき給水配管の管径は20Aとする。
注4) 図示 範囲を本工事とする。


令和7年度	
工 事 名	アンデルセン公園子ども美術館 空調設備等更新3期工事
公 園 名	アンデルセン公園
工 事 箇 所	船橋市金堀町525番ほか
図 面 種 別	パフォーマンスゾーン 撤去 空調設備 1階配管平面図(1)
縮 尺	A1:1/100 (A3:1/200)
図 面 番 号	全 78 葉ノ内第 29 号
船橋市建設局都市整備部公園緑地課	

冷媒口径表（参考）


記 号	液管 × ガス管
①	φ 9.5 × φ 12.7
②	φ 9.5 × φ 15.9
③	φ 9.5 × φ 19.1
④	φ 9.5 × φ 22.2
⑤	φ 12.7 × φ 25.4
⑥	φ 12.7 × φ 28.6
⑦	φ 15.9 × φ 28.6
⑧	φ 19.1 × φ 31.8
⑨	φ 19.1 × φ 38.1

撤去 空調設備 1階配管平面図（2） S=1/100

- 注1）図示機器・配管類の撤去を行う。
2）特記なき給水配管の管径は20Aとする。
3）図示 範囲を本工事とする。

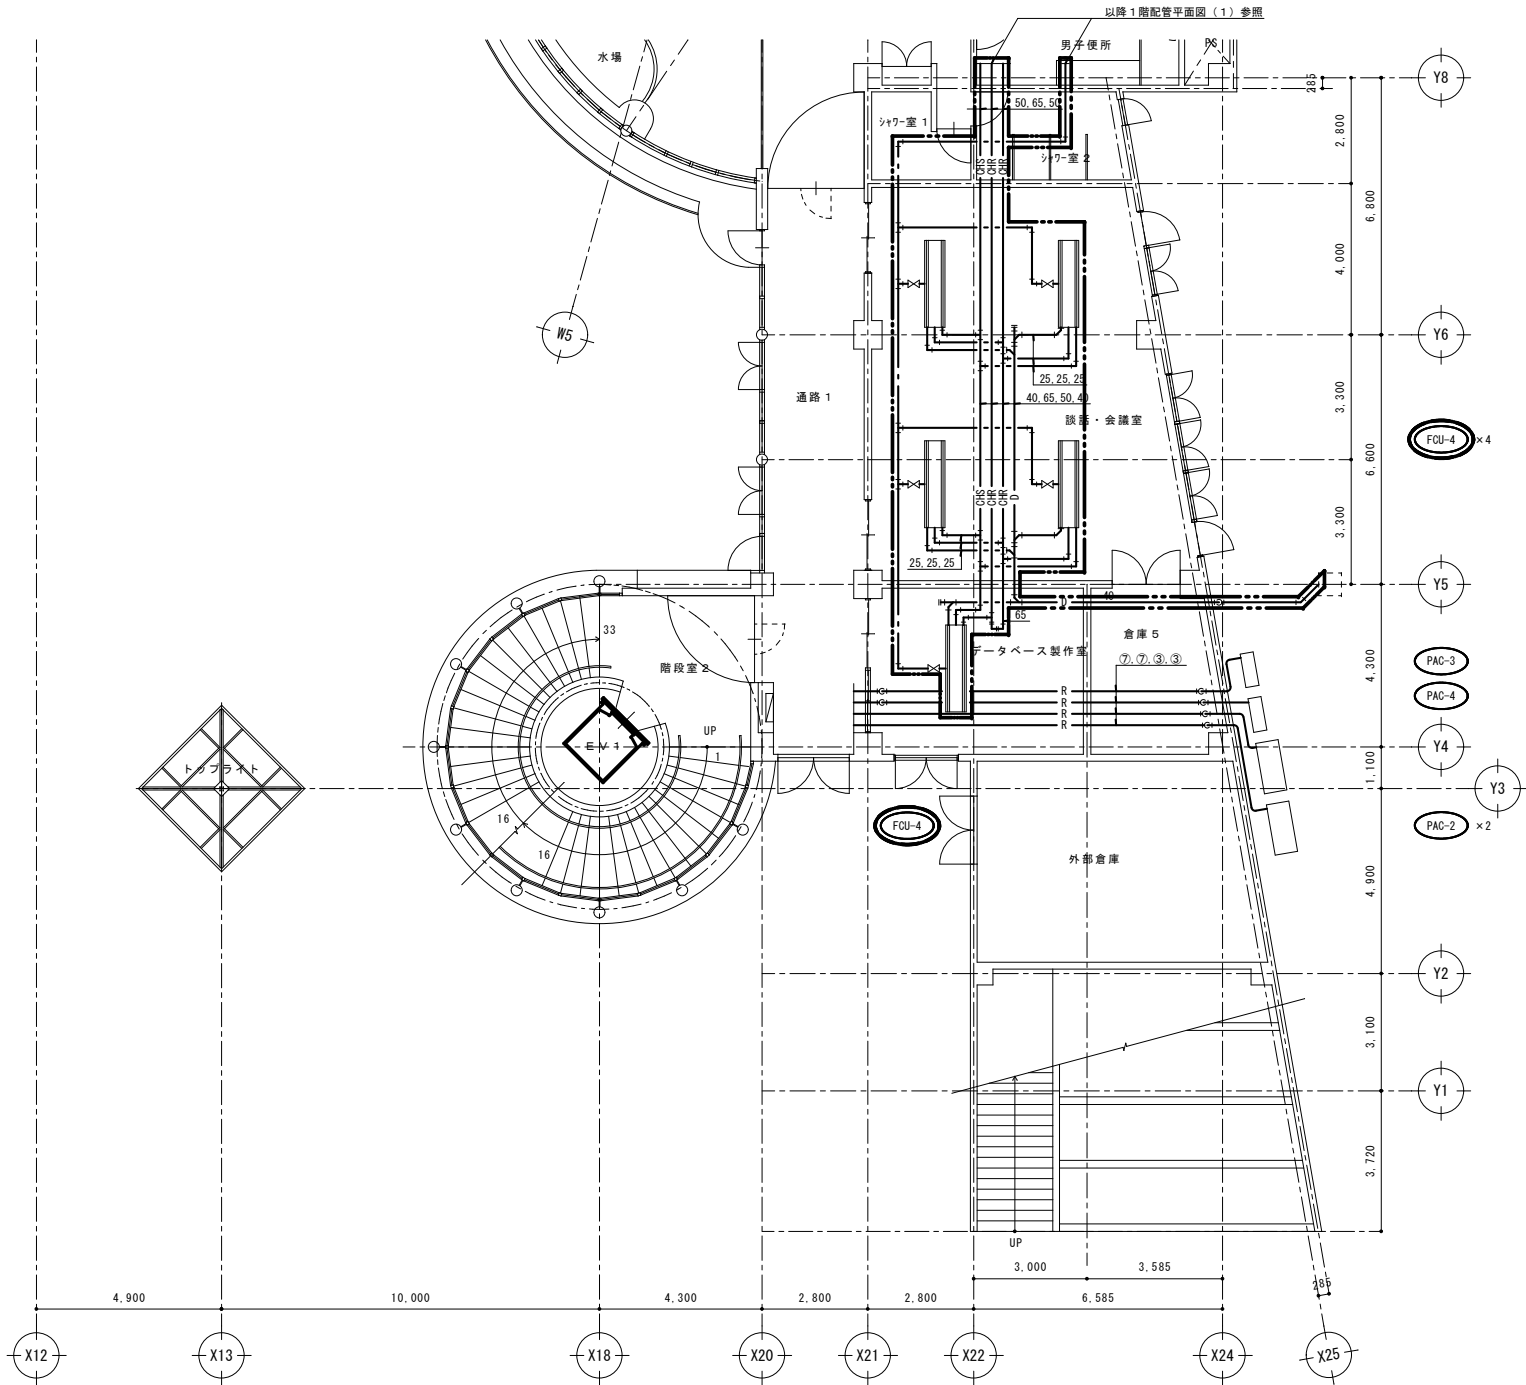

令和7年度	
工 事 名	アンデルセン公園子ども美術館 空調設備等更新3期工事
公 園 名	アンデルセン公園
工 事 箇 所	船橋市金堀町525番ほか
図 面 種 別	パフォーマンスゾーン 撤去 空調設備 1階配管平面図（2）
縮 尺	A1:1/100 (A3:1/200)
図 面 番 号	全 78 葉ノ内第 30 号
船橋市建設局都市整備部公園緑地課	

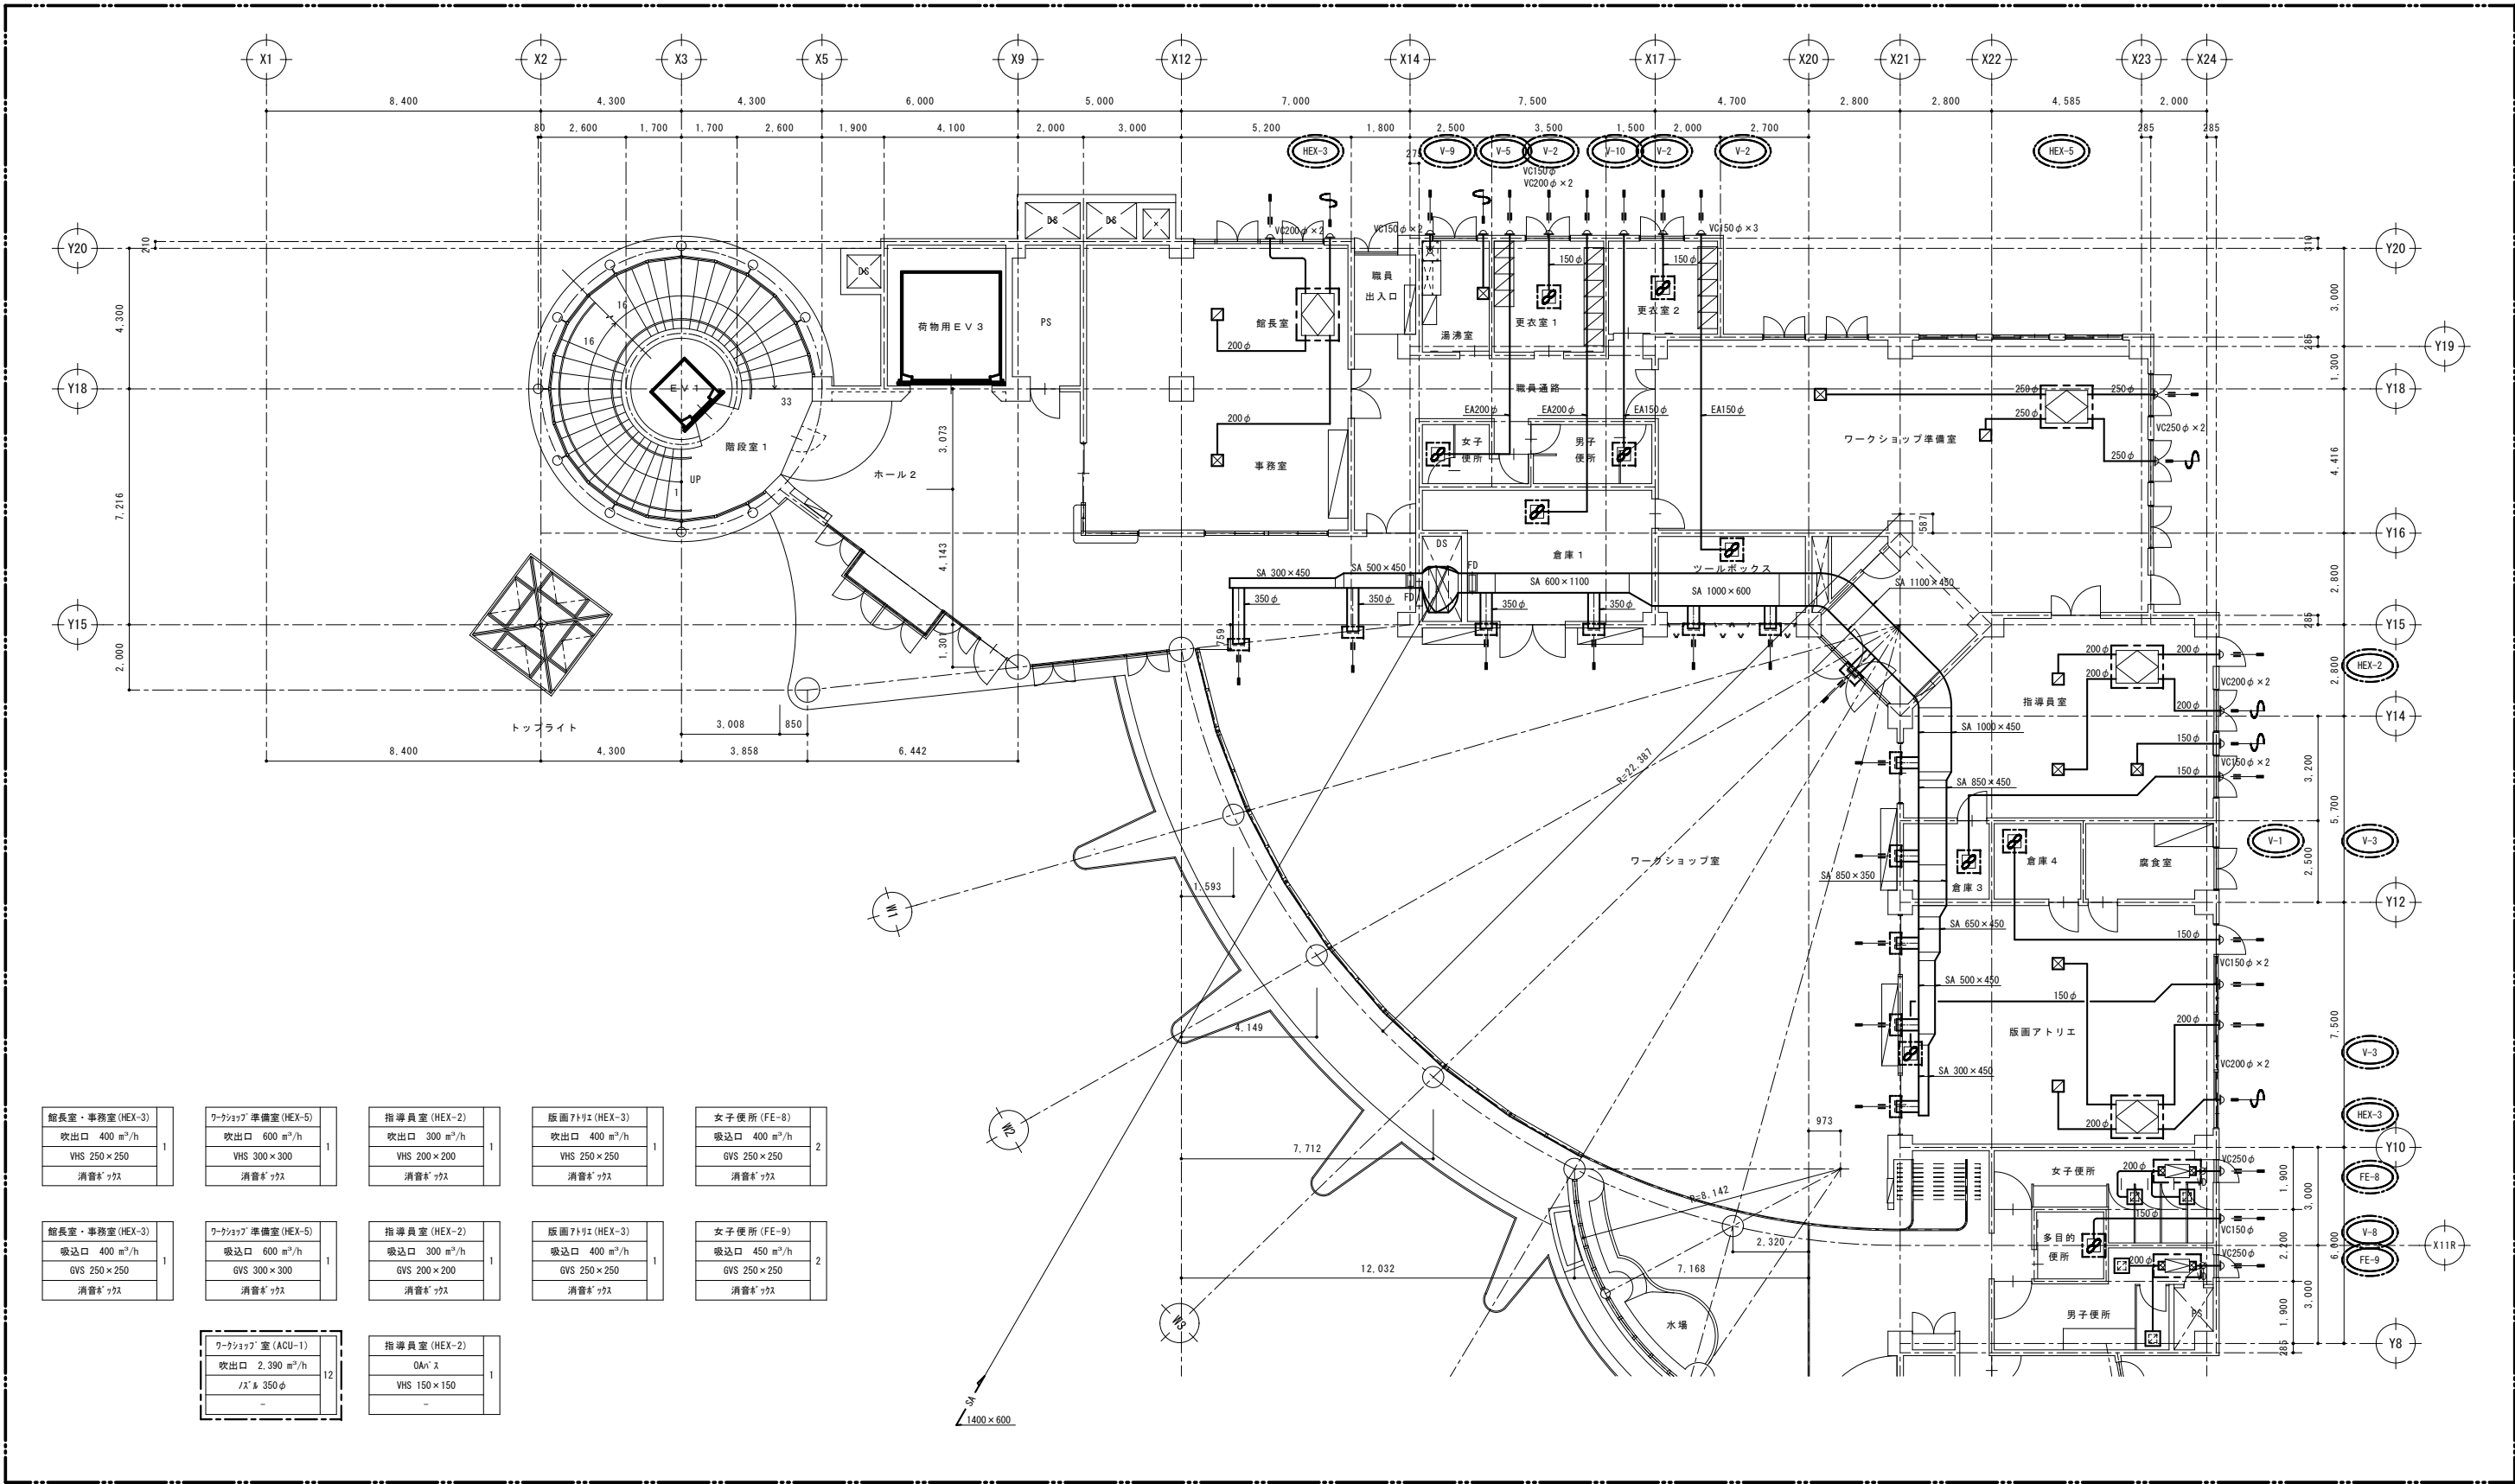


撤去 空調換気設備 1階ダクト平面図 (1) S=1/100

注1) 図示  で示す機器及び制気口の撤去を行う。
2) 図示  範囲を本工事とする。

令和7年度	
工 事 名	アンデルセン公園子ども美術館 空調設備等更新3期工事
公 園 名	アンデルセン公園
工 事 箇 所	船橋市金堀町525番ほか
図 面 種 別	パフォーマンスゾーン 撤去 空調換気設備 1階ダクト平面図 (1)
縮 尺	A1:1/100 (A3:1/200)
図面番号	全 78 葉ノ内第 31 号


船橋市建設局都市整備部公園緑地課

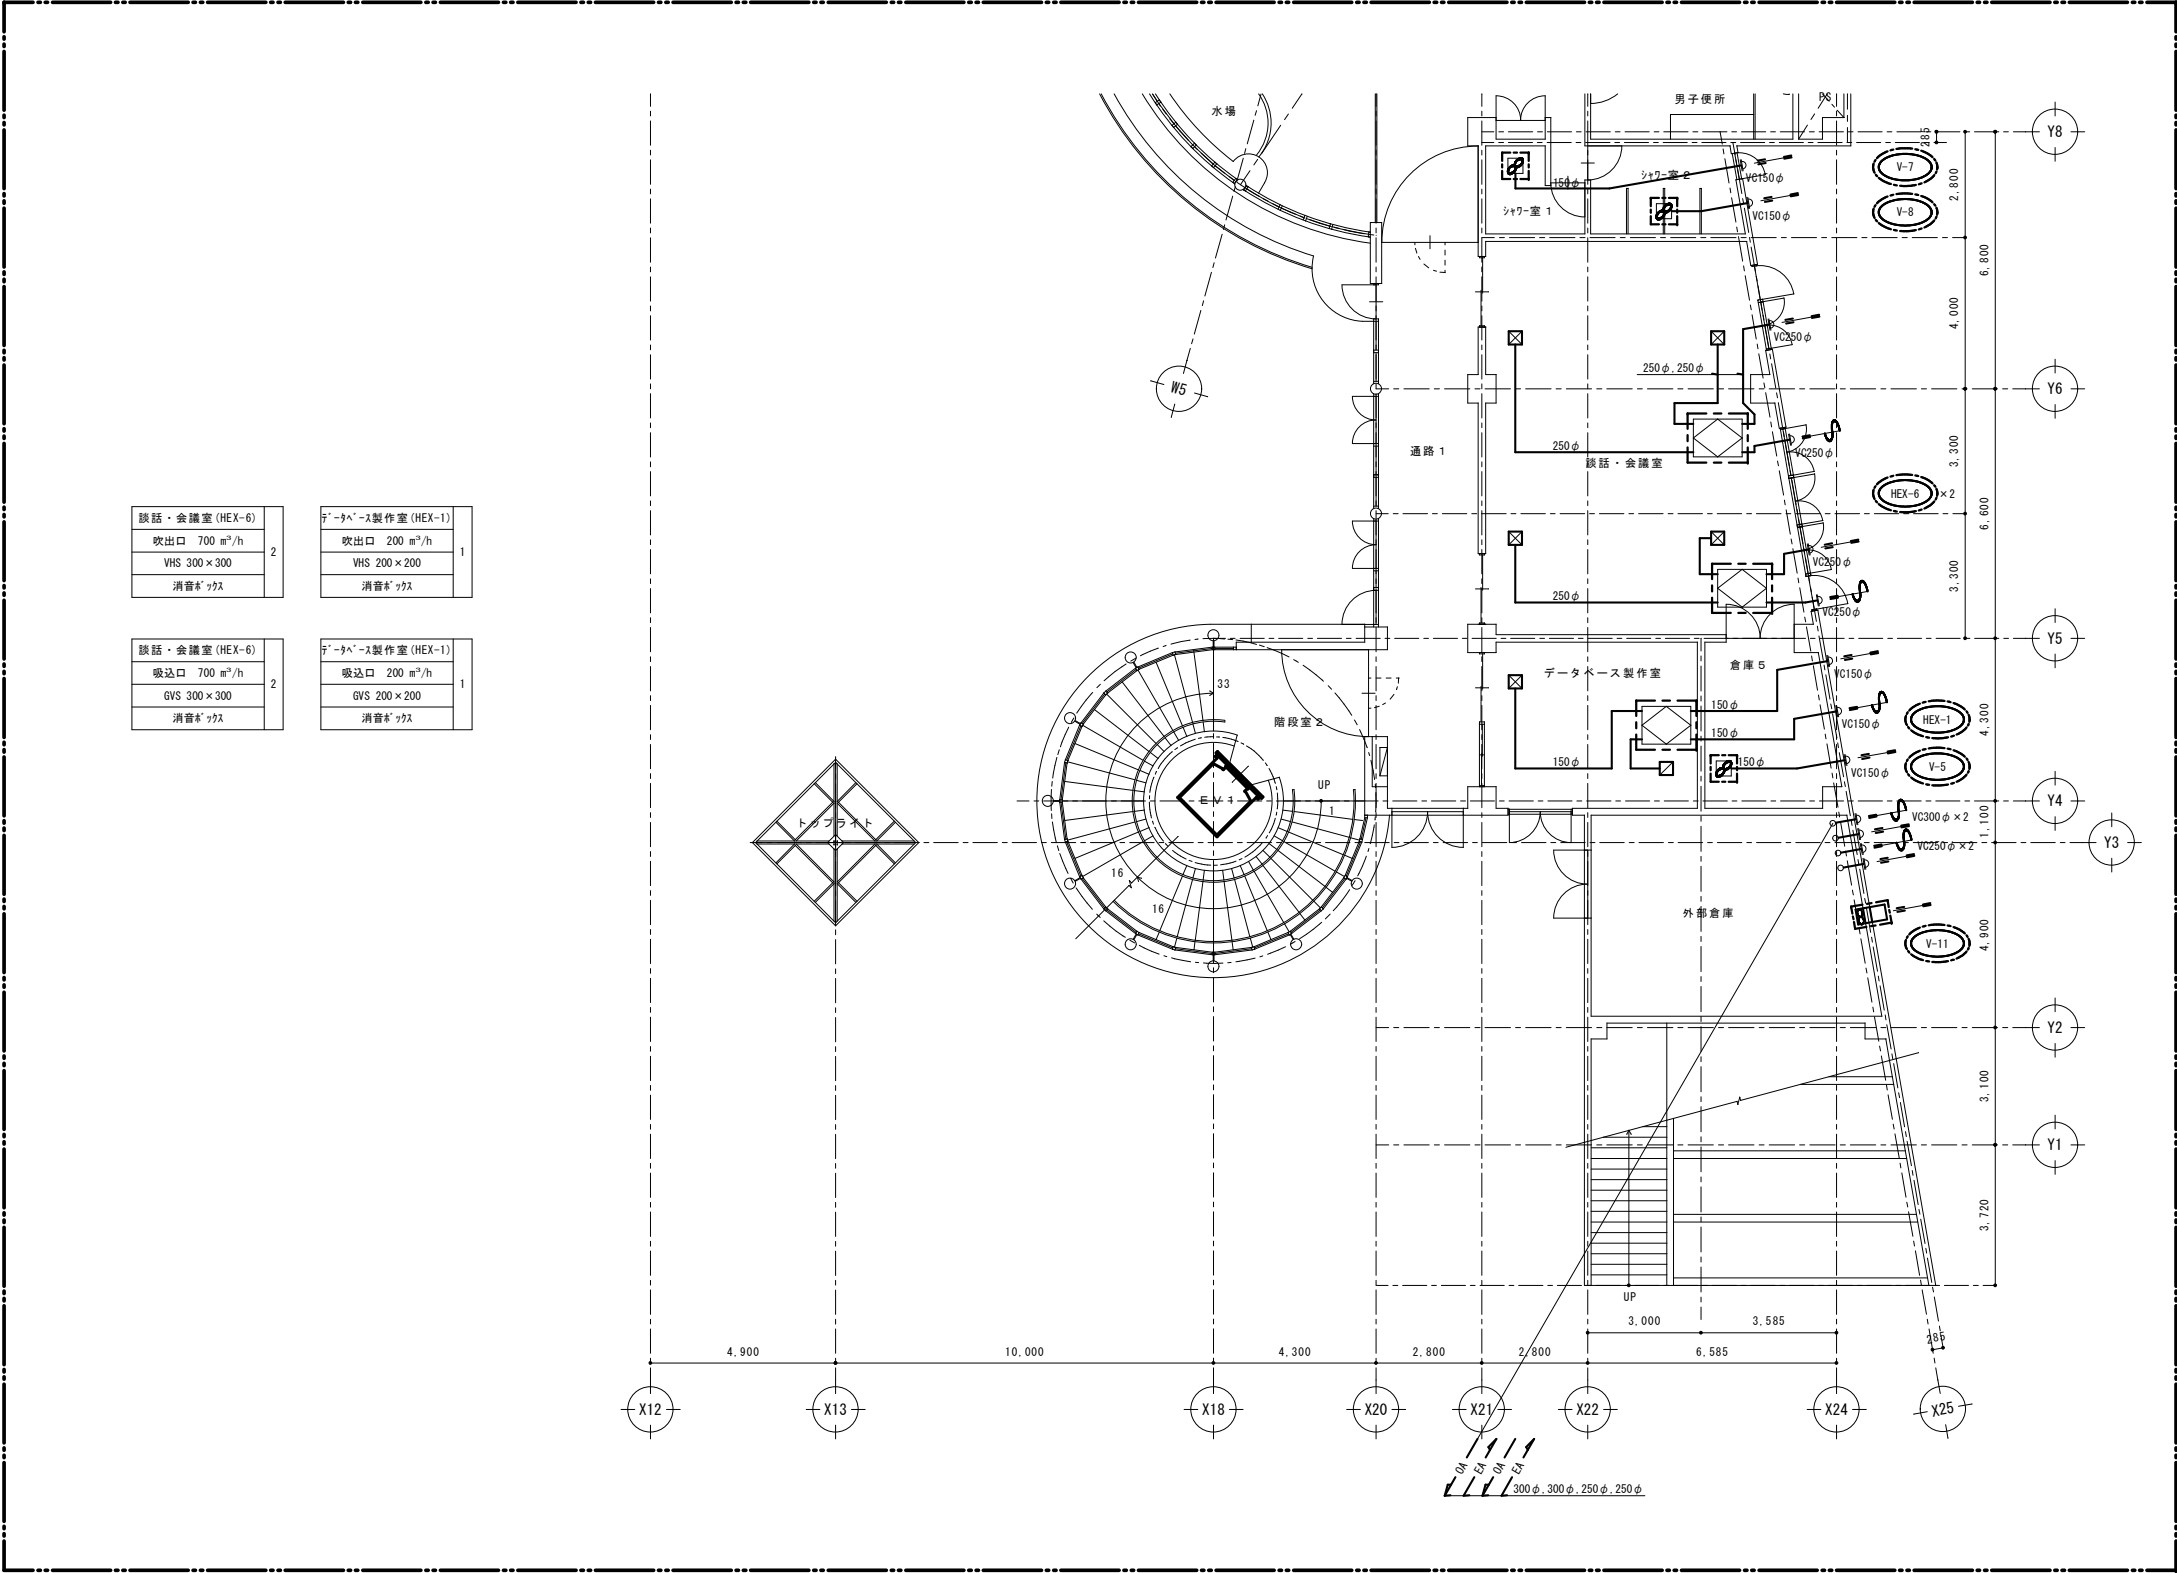

撤去 空調換気設備 1階ダクト平面図 (2) S=1/100


注1) 図示  で示す機器の撤去を行う。
2) 図示  範囲を本工事とする。

令和7年度	
工 事 名	アンデルセン公園子ども美術館 空調設備等更新3期工事
公 園 名	アンデルセン公園
工 事 箇 所	船橋市金堀町525番ほか
図 面 種 別	パフォーマンスゾーン 撤去 空調換気設備 1階ダクト平面図 (2)
縮 尺	A1:1/100 (A3:1/200)
図 面 番 号	全 78 葉ノ内第 32 号
船橋市建設局都市整備部公園緑地課	

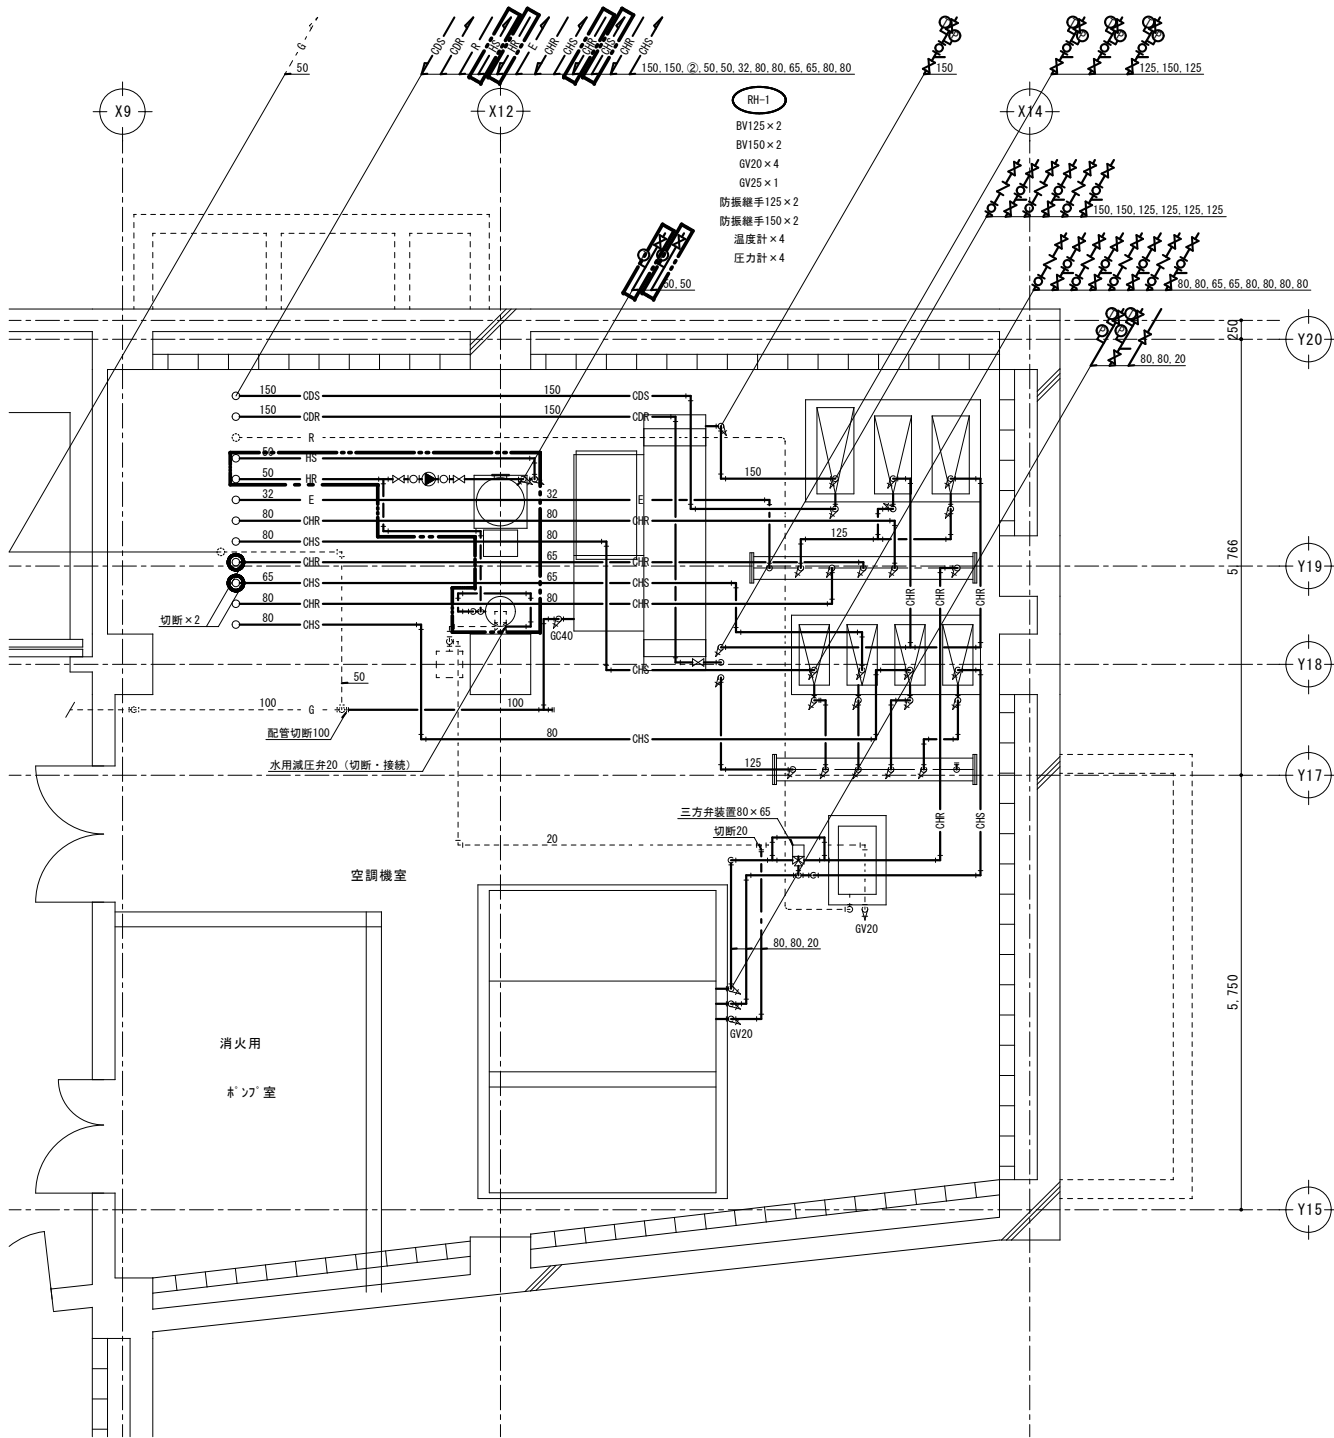

撤去 B 2 階空調機械室配管詳細図 S=1/50


- 注 1) 図示機器・配管類の撤去を行う。
2) 図示 ----- は残置とする。
3) 図示 範囲を本工事とする。

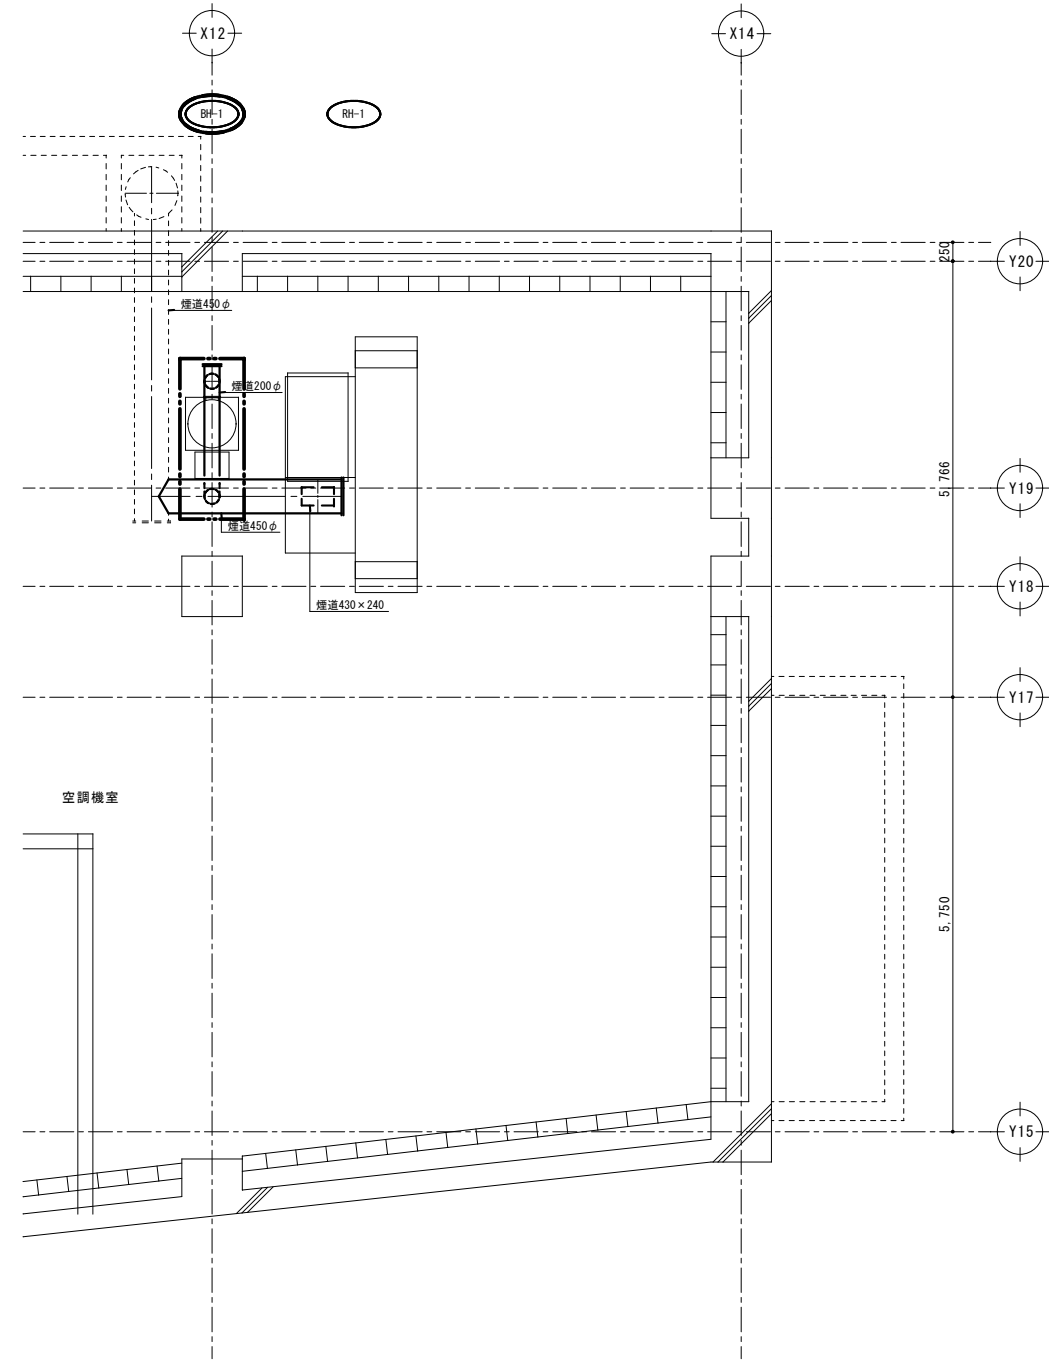

撤去 B 2 階空調機械室煙道詳細図 S=1/50

- 注 1) 図示煙道の撤去を行う。
2) 図示 ----- は残置とする。
3) 図示 範囲を本工事とする。

令和 7 年度	
工 事 名	アンデルセン公園子ども美術館 空調設備等更新 3 期工事
公 園 名	アンデルセン公園
工 事 箇 所	船橋市金堀町 5 2 5 番ほか
図 面 種 別	パフォーマンスゾーン 撤去 空調設備 機械室配管詳細図
縮 尺	A1:1/50 (A3:1/100)
図 面 番 号	全 78 葉ノ内第 33 号
船橋市建設局都市整備部公園緑地課	


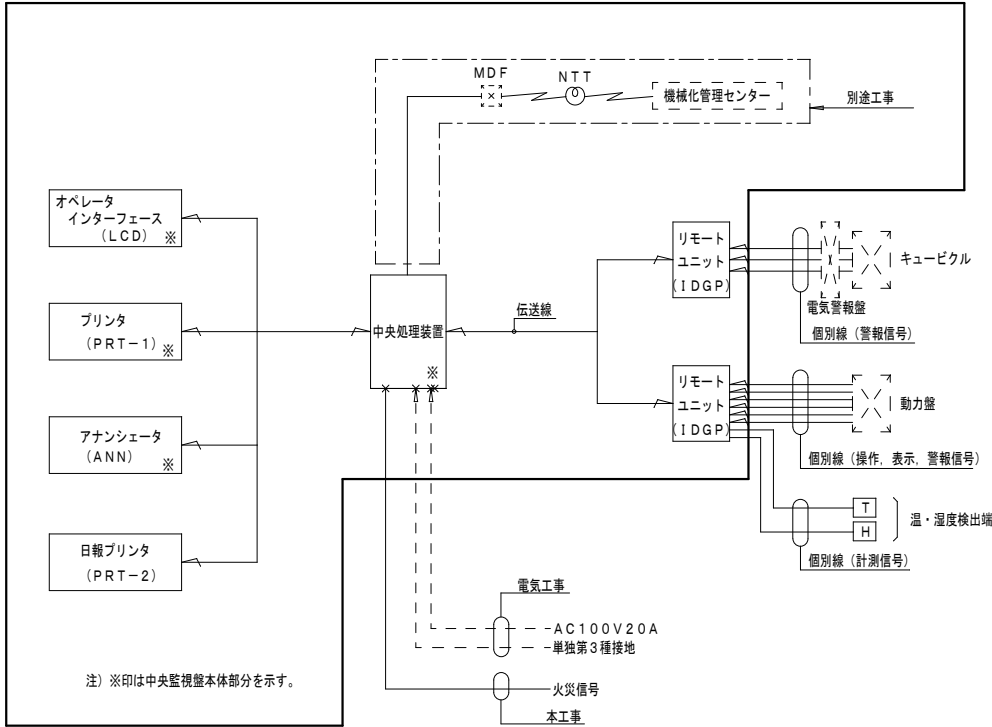


注) ※印は中央監視盤本体部分を示す。

□：撤去更新範囲を示す。

※最終切替までは、新監視装置と併用して運用し都度データ処理を行う。

既存メーカー：アズビル（株）

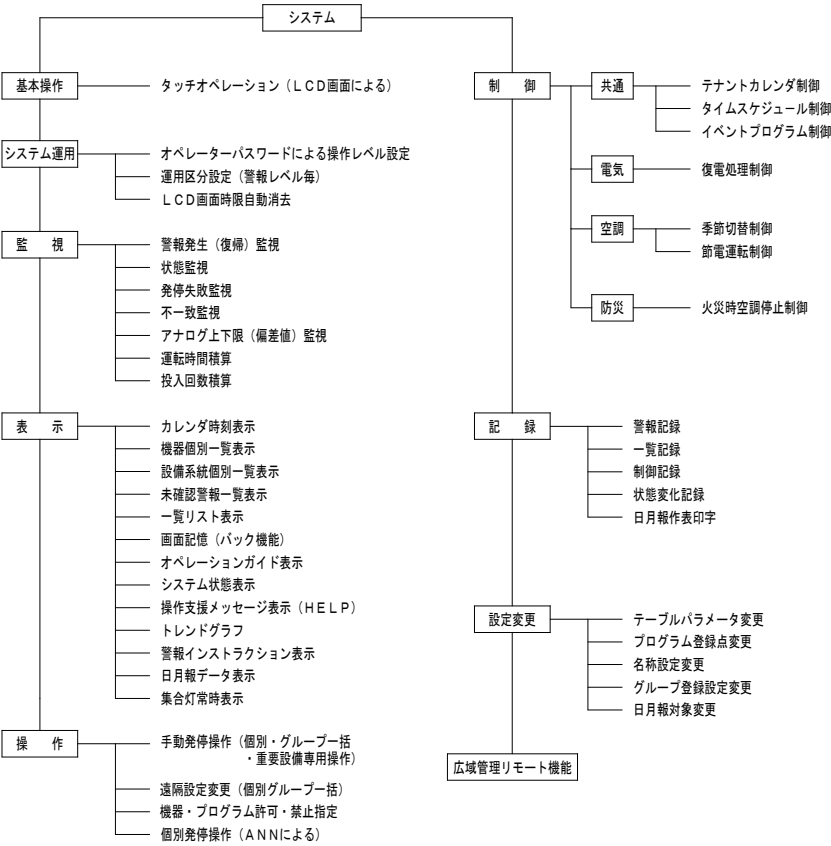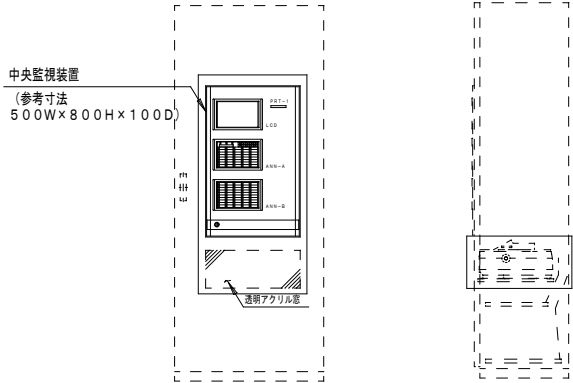

□：撤去更新範囲を示す。


※最終切替後は既存中央監視装置を撤去の上、新中央監視装置を盤面加工の上で組込みを行う。

※最終切替後は既存中央監視装置を撤去の上、新中央監視装置を盤面加工の上で組込みを行う。

機器名称	システム機能	機器仕様
中央処理装置	1) マイクロプロセッサで構成し、機能はソフトウェアで処理する。 2) 周辺機器の操作制御を行なう。 3) 警報検出及び警報の正常復帰検出 4) 状態変化の検出 5) スケジュール制御 6) イベントプログラム制御 7) テナントカレンダー制御 (50カレンダー) 8) 火災プログラム (火災時指定動力の停止) 9) 復電プログラム (復電時指定動力の順序起動) 10) アナログ値 (温度など) の計測 11) アナログ値の上下限警報監視 12) 節電運転制御 13) 運転時間積算/投入回数積算監視表示 14) 自己点検 (システムチェック、発停エラーチェック)	管理点数 : 120点 (最大: 200点) 主記憶装置 : 1Cメモリ 接地条件 : 第3種単独接地 供給電源 : AC100V, 50Hz 最大200VA 電源断保護 : 停電後100時間のデータメモリ 及びカレンダー動作 周囲条件 : 5~40℃, 20~80%RH システム入出力 : システム出力 (システム異常, 重故障, 軽故障, 紙切れ, 火災確認) システム入力 (給電状態, 火災) 警報ブザー : 電子ブザー
オペレータ インターフェイス (LCD)	1) タッチパネルによりデータの表示, 操作, 警報確認を行なう。 (システム運用として、パスワードによる操作制限、運用区分設定機能を有する) 2) 各制御プログラムの変更を行なう。 3) 各管理点の情報としてアドレス, 名称, 単位, 状態を表示する。 (ハイアラキー画面, グループ画面, プログラム画面, 一覧画面, (6点/画面) アラート画面を構成できるものとする。) 4) 画面には年月日, 曜日, 時刻を必要時表示する。 5) 画面にはオペレーションガイド表示を行なう。 6) 操作支援メッセージ表示 7) トレンドグラフ/バーグラフ表示 (最大2点/画面) 8) 警報インスタクション表示 (手動) 9) 日月報データ表示 (手動) 10) 広域管理 (リモート) 機能	形 式 : バックライト付大型LCD, 10"相当 表示文字 : 英, 数, カナ, 漢字, 記号, 絵文字 (アイコン) 表示色 : 白黒 (黒文字/白地) 操作部 : 表示部上全面タッチパネル : LCD自動消去 一覧画面 : 状態一覧 (14画面), 運転中機器一覧 設定値一覧 (1画面), 停止中機器一覧 計測一覧 (2画面), 警報一覧 上記一覧は手動操作にてPRT-1への印字が可能とする トレンドグラフ : 6画面, データ収集周期は1~60分 (グラフ毎に指定) 収集データ : 120データ/1対象点
プリンタ (PRT-1)	1) システムと連動し、異常発生時 (警報, 状態変化, アナログ上下限) に、そのポイントの名称, データ, 時刻を印字する。 2) 自動及び手動による各種操作に対して名称, データ (デジタル点, アナログ点), 時刻を印字する。 (制御, 状態変化, 一覧。)	形 式 : 感熱式ドットマトリクス 印字文字種 : 英, 数, カナ, 漢字 印字色 : 黒 印字数 : ANK 40字/行
日報用 プリンタ (PRT-2)	1) 指定時刻に日報を印字する。(フォーマット指定最大5頁, 12点/頁) 2) 指定日時に月報を印字する。	形 式 : インパクトドットマトリクス 印字文字種 : 英, 数, カナ, 漢字 印字色 : 黒, 赤 印字数 : ANK 136字/行 電源 : AC100V±10%, 50Hz, 270VA
アナンシェータ (ANN-A) (ANN-B)	1) 簡易表示部に時刻又は、計測値, 最終OFF時刻等を表示する。 (ANN-Aのみ) 2) 発停点, 状態点, 警報点の状態を常時表示する。(ANN-A, -B) 3) 発停点の個別手動発停操作を行なう。 (ANN-A, -BのポイントをANN-Aの共通操作部よりコマンドする) 4) 最終OFF時刻の変更操作を行う。	簡易表示部 : 7セグメント, 6桁 (ANN-Aのみ) 操作部 : 起動/停止, 最終OFF時刻変更 ランプテスト等 (ANN-Aのみ) 常時表示灯 : LED, 2灯 (赤, 緑)/点 ANN-A : 40点 ANN-B : 50点
リモート ユニット (IDGP)	1) 現場に設置して中央制御装置とデータ伝送を行なう。 2) リモートユニットと各入出力点数は個別配線とし、動力盤との信号取り合いは補助リレー等で電氣的に分離して入出力点の事故から影響を受けないようにする。	入出力点数 : 中央管理点入出力一覧表参照 電源 : AC200V±10% 50Hz
伝送線	1) リモートユニットと中央監視盤間のデータ伝送をする。	1PEV-S 0.9x3P 相当
機械化管理機能 (別途工事)	1) 管理データを電話回線を用いて機械化管理センターへ相互伝送できるものとする。	使用回線 : NTT 一般加入電話回線/専用電話回線

※最終切替後は既存中央監視装置を撤去の上、新中央監視装置を盤面加工の上で組込みを行う。

令和7年度	
工 事 名	アンデルセン公園子ども美術館 空調設備等更新3期工事
公 園 名	アンデルセン公園
工 事 場 所	船橋市金堀町525番ほか
図 面 種 別	パフォーマンゾーン 撤去 中央監視システム図(1)
縮 尺	A1:1/20 (A3:1/40)
図 面 番 号	全 78 葉ノ内第 34 号
船橋市建設局都市整備部公園緑地課	

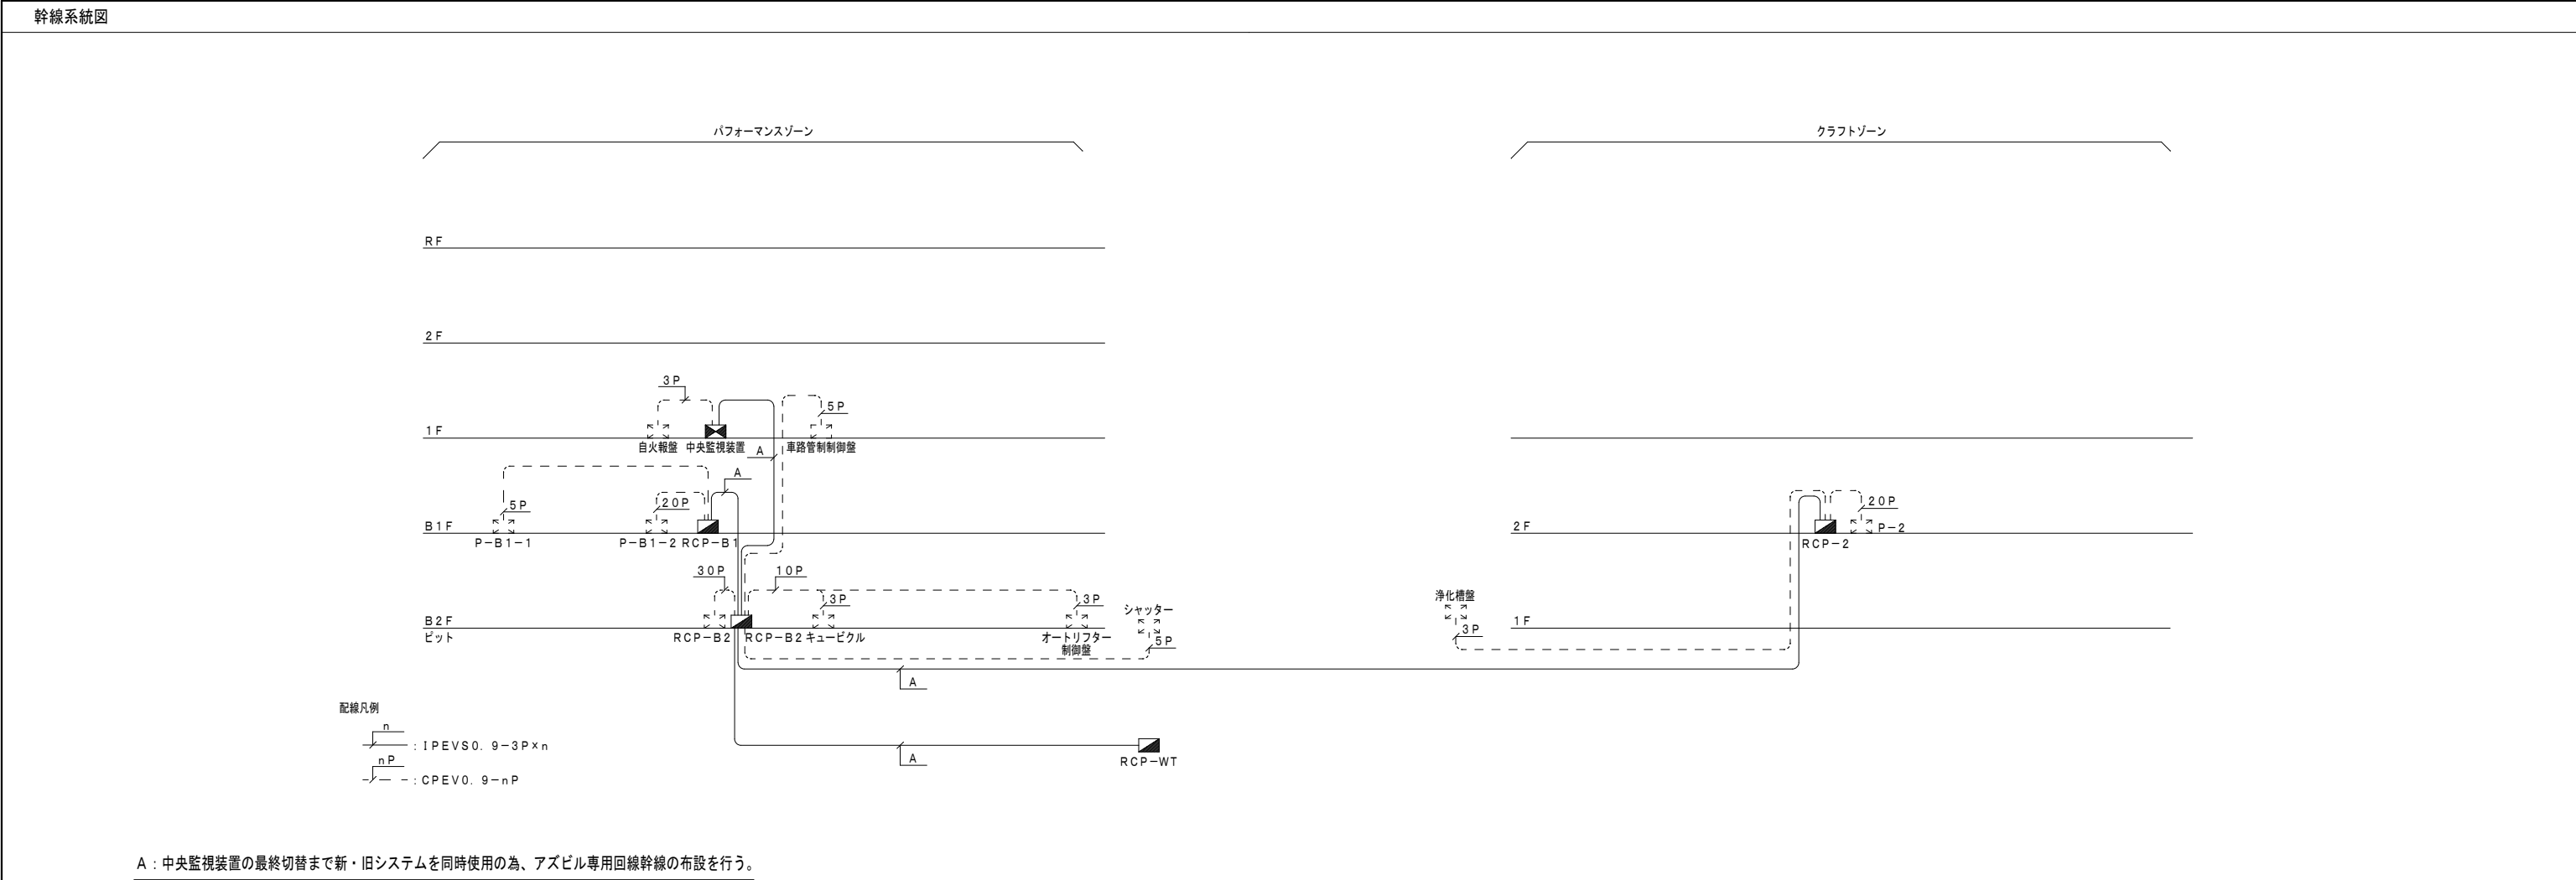

DDC・DPG入出力回路図									
取合回路信号	A	B	C	D	E	F	G	H	I
入出力項目	発停、状態（・故障） パルス接点出力 接点入力	発停、状態（ON—OFF—AUTO制御） 連続接点出力 接点入力	切換出力 パルス接点出力 接点入力	状態、故障または警報監視 接点入力	状態及び故障監視 接点入力	アナログ入力 温度入力	アナログ入力 電圧入力	アナログ入力 電流入力	アナログ出力 電流出力
リモートユニット （リモート盤）									
接続ケーブル （外部配線）	CPEV0. 9φ 又は 1V0. 9φ以上	CPEV0. 9φ 又は 1V0. 9φ以上	CPEV0. 9φ 又は 1V0. 9φ以上	CPEV0. 9φ又は1V0. 9φ以上	CPEV0. 9φ又は1V0. 9φ以上	1V 1. 25φ 以上	CVVS 1. 25φ 以上	CVVS 1. 25φ 以上	CVVS 1. 25φ 以上
現場側機器	受変電盤 動力盤 分電盤 機側盤 自動盤 他								
備 考	1. CX, TX（DC24Vリレー）には、スパークキラー（ダイオード等）を取付のこと。 2. 接点入力は、無電圧 a 接点連続のこと。 3. 破線部は故障を示す。	1. CX（DC24Vリレー）には、スパークキラー（ダイオード等）を取付のこと。 2. 接点入力及び自動・連動用接点は、無電圧 a 接点連続のこと。	1. KP（DC24Vキーブリレー）には、スパークキラー（ダイオード等）を取付のこと。 2. 接点入力は、無電圧 a 接点連続のこと。	1. 無電圧 a 接点連続入力	1. 無電圧 a 接点連続入力	1. 入力信号 Pt100Ω, JPt100Ω 2. 回路電圧、電流 DC1V, 1mA 3. 計測レンジ 0～50℃, -50～100℃ -20～80℃, 50～200℃	1. 入力信号 DC0～100mV 2. 入力インピーダンス 1MΩ以上 3. アイソレーションなし	1. 入力信号 DC4～20mA 2. 入力インピーダンス 300Ω 3. アイソレーションなし	1. 出力信号 DC4～20mA 2. 出力電圧DC24V 3. 最大負荷抵抗 600Ω 4. アイソレーション付

※最終切替後は既存中央監視装置を撤去の上、新中央監視装置を盤面加工の上で組込みを行う。

令和 7 年度	
工 事 名	アンデルセン公園子ども美術館 空調設備等更新 3 期工事
公 園 名	アンデルセン公園
工 事 場 所	船橋市金堀町 5 2 5 番ほか
図 面 種 別	パフォーマンスゾーン 撤去 中央監視システム図 (2)
縮 尺	A1:N.S (A3:N.S)
図 面 番 号	全 78 葉ノ内第 35 号

船橋市建設局都市整備部公園緑地課

1

熱源廻り制御

1 set

パフォーマンスゾーン

※配線配管は残置とする。撤去

2

冷水水発生器、ボイラー廻り制御

1 set

パフォーマンスゾーン

制御項目
1. 煤煙濃度監視
2. 地震時熱源機器停止
3. 計測

□: 撤去更新箇所を示す。(既存配線配管は再利用とする。)

3

冷却塔制御

1 set

パフォーマンスゾーン

制御項目
1. 在温度によるファン発停制御
2. 導電率による補給水弁制御

※配線配管は残置とする。撤去

4

空調機制御

1 set

パフォーマンスゾーン

制御項目
1. 送気温度制御
送気温度により冷温水コイル3方弁の比例制御する
2. 送気湿度制御
送気湿度により加湿器のON/OFF制御を行う
3. ウォーミングアップ制御
立ち上がり時、外気ダンパを開とし予冷/予熱を行う。
4. 空調機停止時のインターロック制御
(対象: ダンパ/2方弁/加湿器)

※配線配管は残置とする。撤去

5

ヒートポンプパッケージ制御

1 set

パフォーマンスゾーン

制御項目
1. 送気温度制御
送気温度によりコンプレッサのON-OFF制御を行う。(2段)
2. 送気湿度制御
送気湿度により加湿器のON/OFF制御を行う。
3. ウォーミングアップ制御
立ち上がり時、外気ダンパを開とし予冷/予熱を行う。
4. 空調機停止時のインターロック制御
(対象: ダンパ/加湿器)

□: 撤去更新箇所を示す。
※配線配管は残置とする。

6

ヒートポンプパッケージ制御

1 set

パフォーマンスゾーン

制御項目
1. 送気温度制御
送気温度によりコンプレッサのON-OFF制御を行う。(2段)
2. 送気湿度制御
送気湿度により加湿器のON/OFF制御を行う。
3. ウォーミングアップ制御
立ち上がり時、外気ダンパを開とし予冷/予熱を行う。
4. 空調機停止時のインターロック制御
(対象: ダンパ/加湿器)

□: 撤去更新箇所を示す。
※配線配管は残置とする。

7

ファン発停制御

4 sets

パフォーマンスゾーン

制御項目
1. 室内温度によるファン発停制御
2. スイッチによるファン発停制御

再利用

8

ファンコイルユニット制御









17 sets

パフォーマンスゾーン

階	室名	形式	台数
B1	インフォメーション	FCU-4	1
	エントランスホール	FCU-6	4
	ホール1	FCU-4	2
	アデプトス(鑑の兵隊)	FCU-4	3
	ギャラリー1	FCU-4x2	4
	〃	FCU-5	3
	語り聞かせの部屋	FCU-3	4
1	ワークショップ準備室	FCU-4	3
	指導員室	FCU-2	2

制御項目
1. 送気温度制御
送気温度により小型3方弁のON-OFF制御を行う。(2段)
(注記1) FCPによりFCUのON/OFF (一括/個別)、温度設定 (一括)、冷暖切換 (一括) を行えるものとする。
画面上では状態表示 (25台/画面) 及び個別温度計測表示ができるものとする。
プリンターには休日指定日、FCUのグループ設定の印字が可能とする。

令和7年度
工事名 アンデルセン公園子ども美術館 空調設備等更新3期工事
公園名 アンデルセン公園
工事場所 船橋市金堀町525番ほか
図面種別 パフォーマンスゾーン 撤去 自動制御設備 計装図(1)
縮尺 A1:N.S (A3:N.S)
図面番号 全78 葉ノ内第37号
船橋市建設局都市整備部公園緑地課

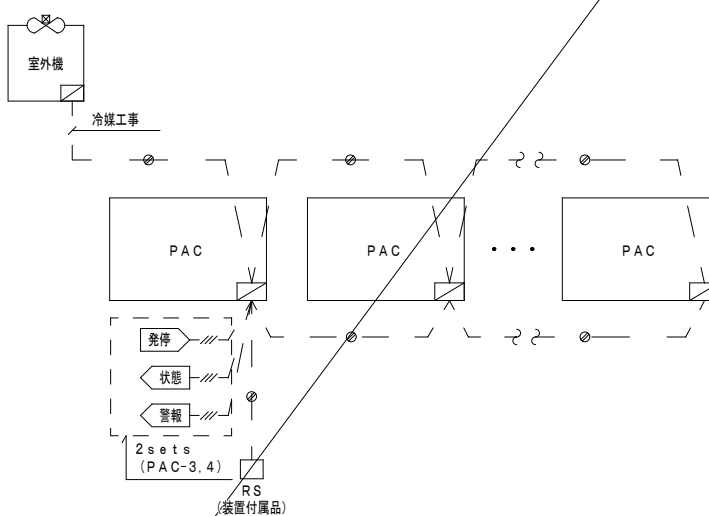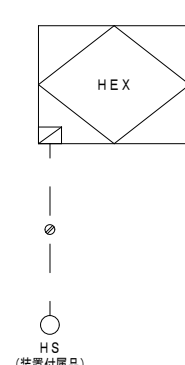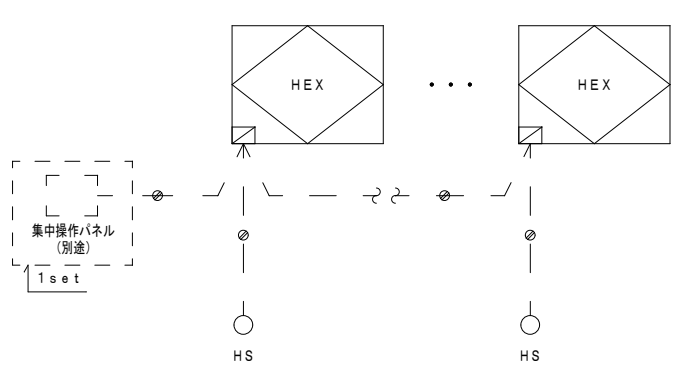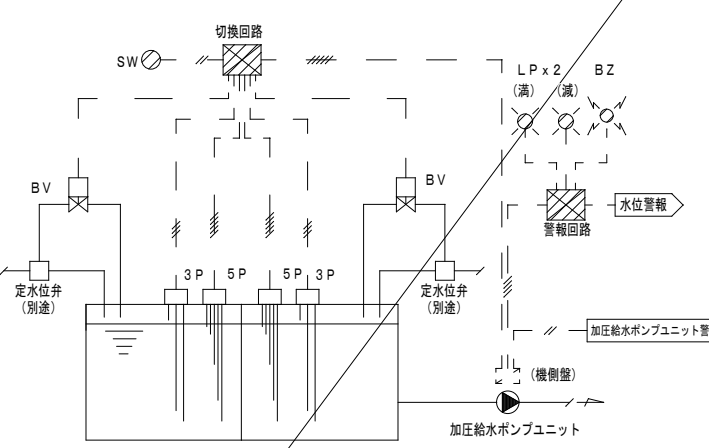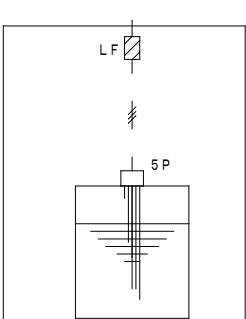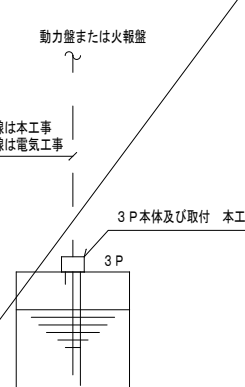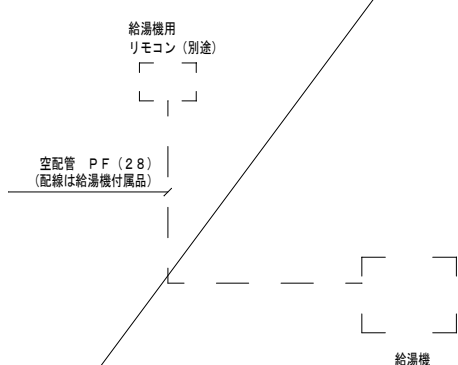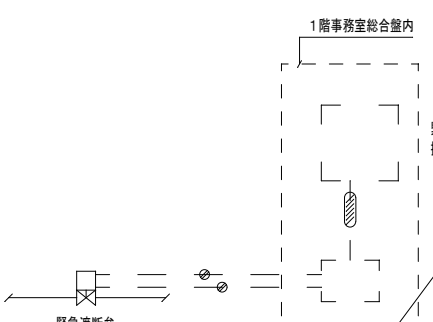9	PACスイッチ渡り配線工事	3 set s	パフォーマンスゾーン	10	全熱交換形換気扇スイッチ渡り工事（1）	パフォーマンスゾーン	11	全熱交換形換気扇スイッチ渡り工事（2）	パフォーマンスゾーン	12	水槽監視（1）	1 set	パフォーマンスゾーン																
PAC-3 B1F 音響調光室（空冷ヒーボン） PAC-4 B1F ダビングルーム（ " ） GHP-1 1F 事務室（ガスヒーボン）  室外機 冷媒工事 PAC 発停 状態 警報 2 set s (PAC-3, 4) RS (装置付属品) ☐: 撤去箇所を示す。				 HEX HS (装置付属品) ※全熱交換形換気扇の更新に伴うリモコン配線は、再利用とする。				 HEX 集中操作パネル (別途) 1 set HS (装置付属品) HS (装置付属品) ※全熱交換形換気扇の更新に伴うリモコン配線は、再利用とする。				 受水槽（外構） SW 切換回路 BV 定水位弁 (別途) 3 P 5 P 5 P 3 P 定水位弁 (別途) LP x 2 (満) BZ 水位警報 警報回路 加圧給水ポンプユニット警報 加圧給水ポンプユニット 加圧給水ポンプユニット 制御項目 1. 水槽液面による、定水位弁用2方弁制御 2. 警報 再利用																	
13	水槽監視（2）	1 set	パフォーマンスゾーン	14	水槽監視（3）	4 set s	パフォーマンスゾーン	15	給湯機渡り配線工事	2 set s	パフォーマンスゾーン	16	ガス遮断弁渡り配線工事	1 set	パフォーマンスゾーン														
T E-1 膨張タンク  LF 5 P 満減警報 制御項目 1. 警報 ☐: 撤去更新箇所を示す。（既存配線配管は再利用とする。） 撤去				消火用充水タンク（R F） 雑排水槽（B 2 F） 湧水槽（ " ） "（B 1 F）  動力盤または火報盤 雑排水槽、湧水槽の配管配線は本工事 消火用充水タンクの配管配線は電気工事 3 P本体及び取付 本工事 3 P 再利用				1 F  給湯機用リモコン（別途） 空配管 P F（28）（配線は給湯機付属品） 給湯機（別途） 再利用				 1階事務室総合壁内 緊急遮断弁操作盤（別途） ジョイントBOX（別途） 緊急遮断弁 再利用																	
<table><tr><th colspan="2">令和7年度</th></tr><tr><td>工 事 名</td><td>アンデルセン公園子ども美術館空調設備等更新3期工事</td></tr><tr><td>公 園 名</td><td>アンデルセン公園</td></tr><tr><td>工 事 場 所</td><td>船橋市金堀町525番ほか</td></tr><tr><td>図 面 種 別</td><td>パフォーマンスゾーン撤去自動制御設備計装図(2)</td></tr><tr><td>縮 尺</td><td>A1:N.S (A3:N.S)</td></tr><tr><td>図 面 番 号</td><td>全 78 葉ノ内第 38 号</td></tr></table> 船橋市建設局都市整備部公園緑地課																令和7年度		工 事 名	アンデルセン公園子ども美術館空調設備等更新3期工事	公 園 名	アンデルセン公園	工 事 場 所	船橋市金堀町525番ほか	図 面 種 別	パフォーマンスゾーン撤去自動制御設備計装図(2)	縮 尺	A1:N.S (A3:N.S)	図 面 番 号	全 78 葉ノ内第 38 号
令和7年度																													
工 事 名	アンデルセン公園子ども美術館空調設備等更新3期工事																												
公 園 名	アンデルセン公園																												
工 事 場 所	船橋市金堀町525番ほか																												
図 面 種 別	パフォーマンスゾーン撤去自動制御設備計装図(2)																												
縮 尺	A1:N.S (A3:N.S)																												
図 面 番 号	全 78 葉ノ内第 38 号																												

パフォーマンスゾーン

自動制御機器表

[illegible]

☐ : 撤去更新機器を示す。

凡例

	1V20 (斜線は本数)
	AC100V or 200V
	ファンインターロック
	シールド付ケーブル
	現場壁内取付機器
	リレーボックス内取付機器
	監視壁との信号受渡し

バルブ口径表

バルブ口径表

[illegible]

盤寸法表

盤 名	形 状	参 考 寸 法			収納系統名	備 考
		W	H	D		
RCP-B2	自 立	1400	1950	400	温度計測、水槽監視（2） 中央管理点入出力一覧表参照	盤改造を行う 箱体再利用
RCP-B1	壁掛	700	1400	250	中央管理点入出力一覧表参照	盤改造を行う 箱体再利用
RCP-WT (外構)	壁掛	700	1400	250	水槽監視（1） 中央管理点入出力一覧表参照	盤改造を行う 箱体再利用

クラフトゾーン

自動制御機器表

記 号	名 称	型 番	備 考
C	弁リンケージ	Q455C	
DC	DC42V電源	NAX421	
PEW	圧力発信器	PY7000	
SM	嫌煙濃度計	ST300	
PIC	圧力指示調節器	R31-2G	
MF	モジュロールモータ	M904F	
ED	感震装置	V725	
V2	2方弁	V5063	
MDF	ダンバ操作器	MY6040A	
R	補助リレー		
T	温度調節器	T631C	
TR	トランス	AT72-J1	

バルブ口径表

バルブ口径表

流体 W2：水（2方弁），W3：水（3方弁），S：蒸気
単位 流体W2，W3：流量 [l / ?]、ΔP [kg / ?]


系 統 名	流 体	流 量	P i	ΔP	C v	口径 (A)	備 考
床暖系統 バイパス弁	W2	60		0.7	5.1	25×20	

盤寸法表

盤 名	形 状	参 考 寸 法			収納系統名	備 考
		W	H	D		
RCP-B2	自 立	700	1950	400	ボイラー廻り制御 バイパス弁制御 中央管理点入出力一覧表参照	盤改造を行う 箱体再利用

令和 7 年度	
工 事 名	アンデルセン公園子ども美術館 空調設備等更新 3 期工事
公 園 名	アンデルセン公園
工 事 場 所	船橋市金堀町 5 2 5 番ほか
図 面 種 別	パフォーマンスゾーン 撤去 自動制御設備 機器表・盤寸法
縮 尺	A1:N.S (A3:N.S)
図 面 番 号	全 78 葉ノ内第 39 号

船橋市建設局都市整備部公園緑地課

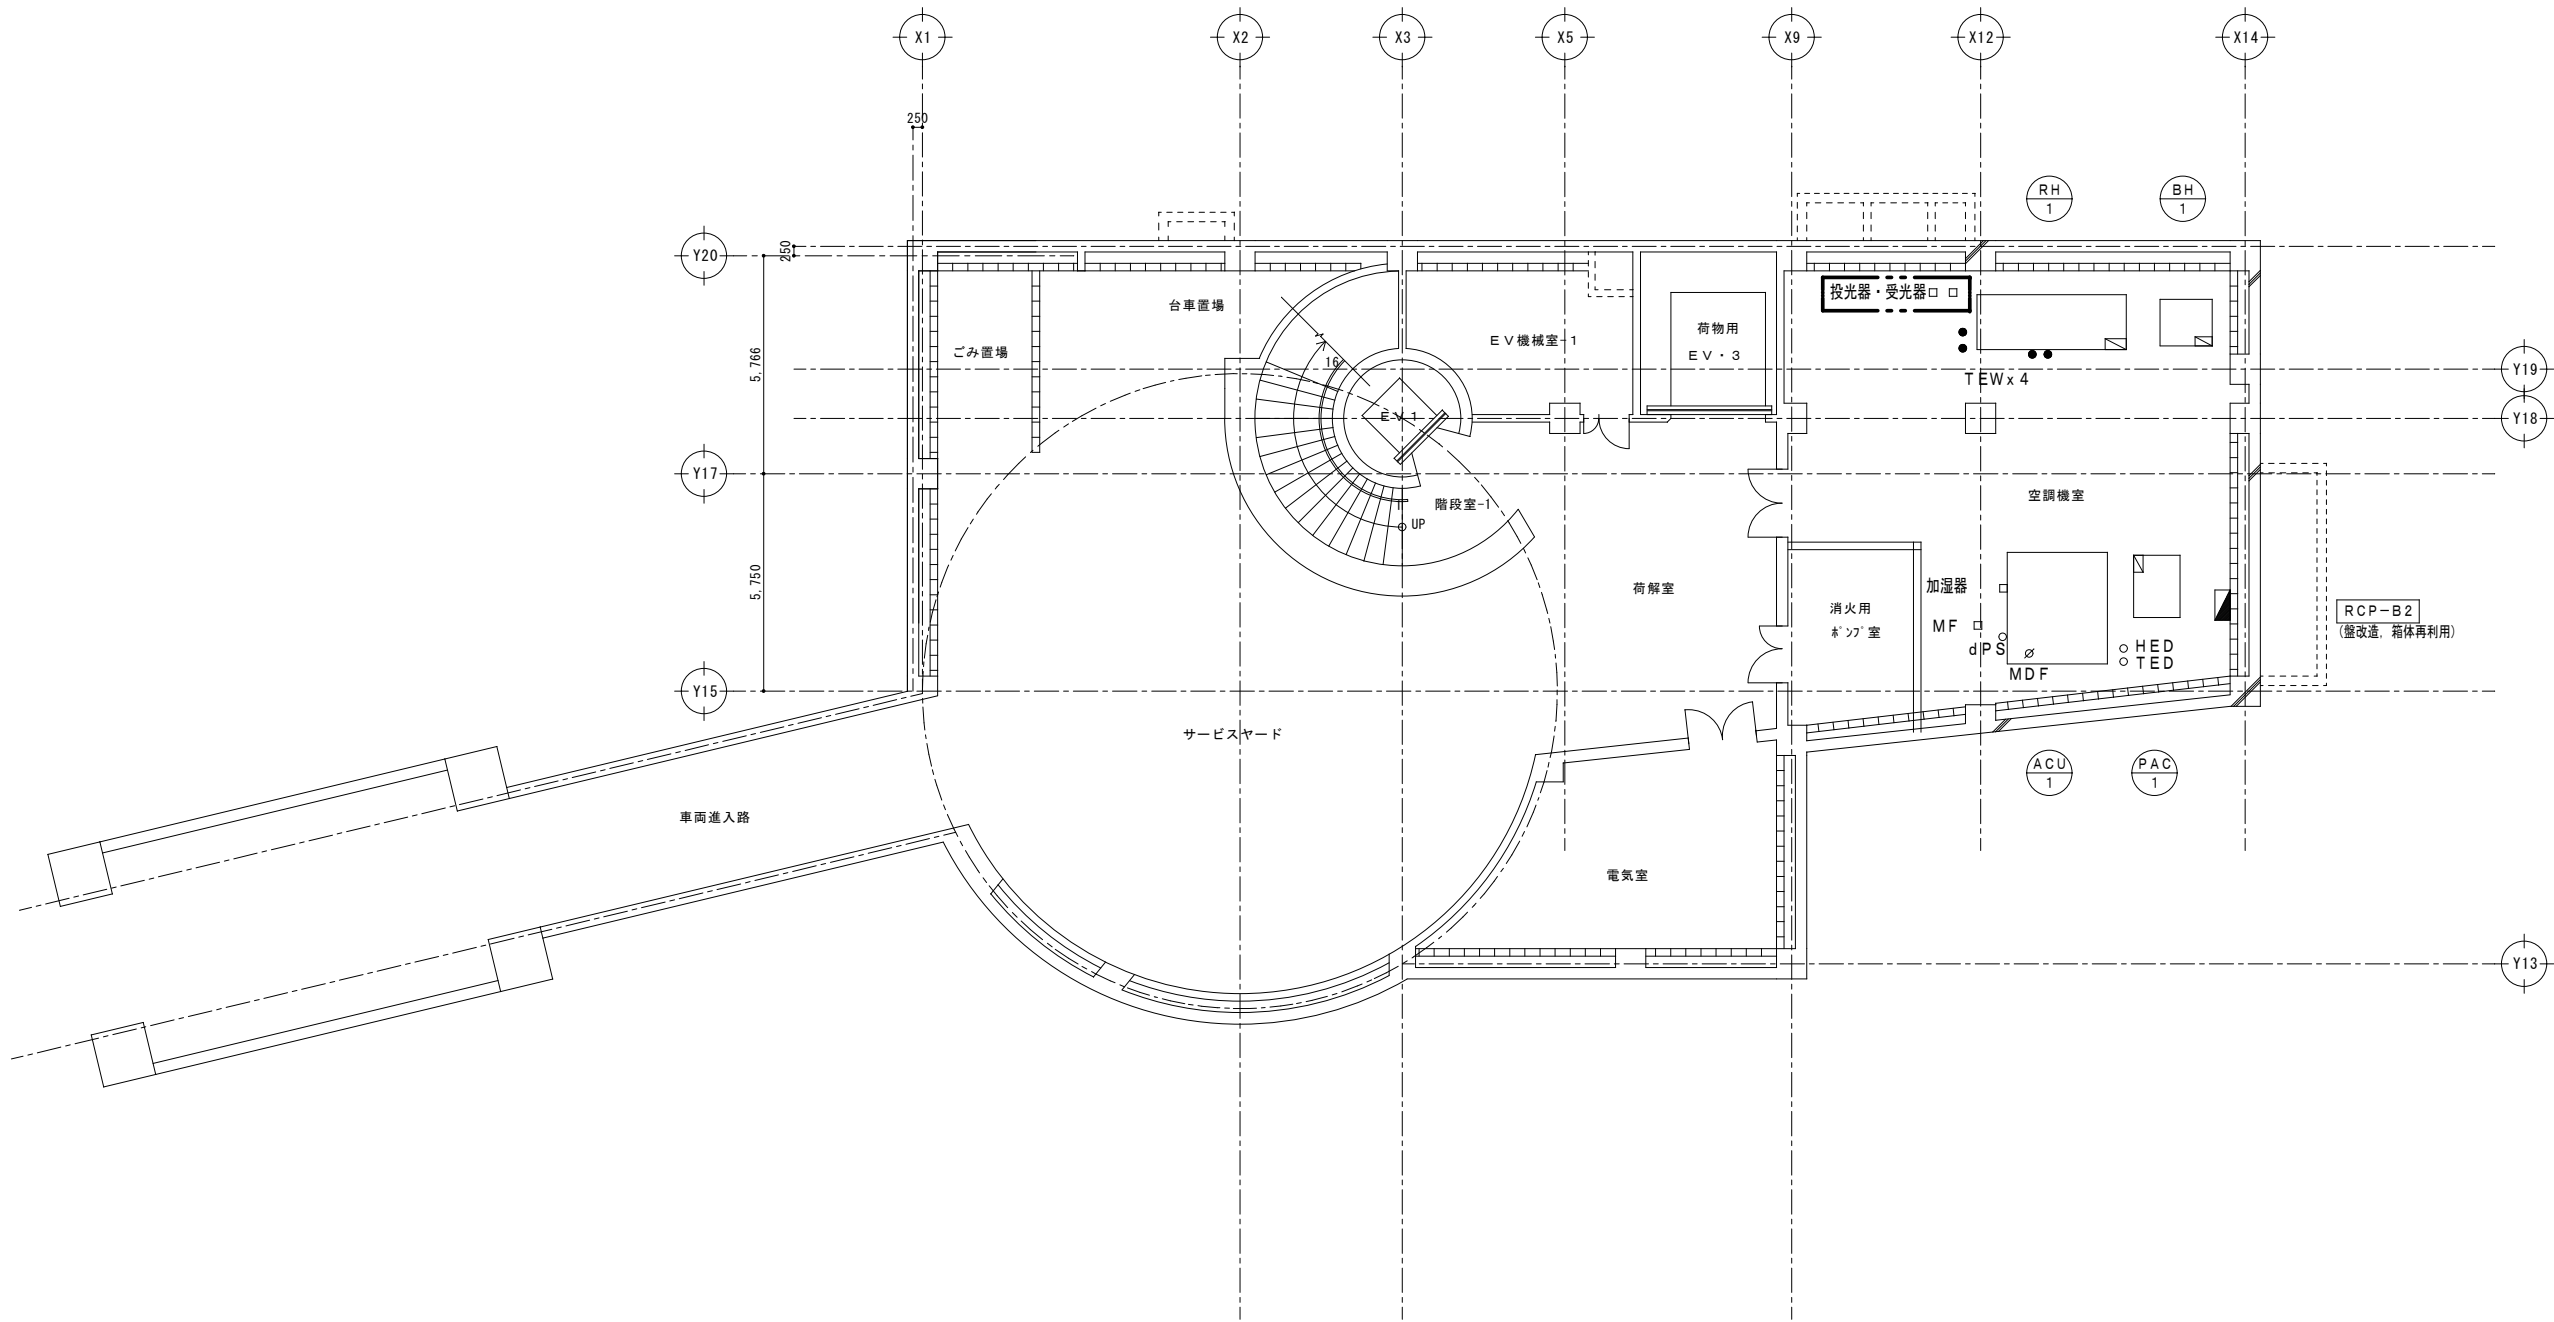


自動制御設備 地下2階平面図（撤去） S=1/100

※ 自動制御機器撤去・配線配管は残置とする。

注1) 図示 範囲を本工事とする。

令和7年度	
工 事 名	アンデルセン公園子ども美術館 空調設備等更新3期工事
公 園 名	アンデルセン公園
工 事 箇 所	船橋市金堀町525番ほか
図 面 種 別	撤去 自動制御設備 B2階平面図
縮 尺	A1:1/100 (A3:1/200)
図 面 番 号	全 78 葉ノ内第 40 号
船橋市建設局都市整備部公園緑地課	

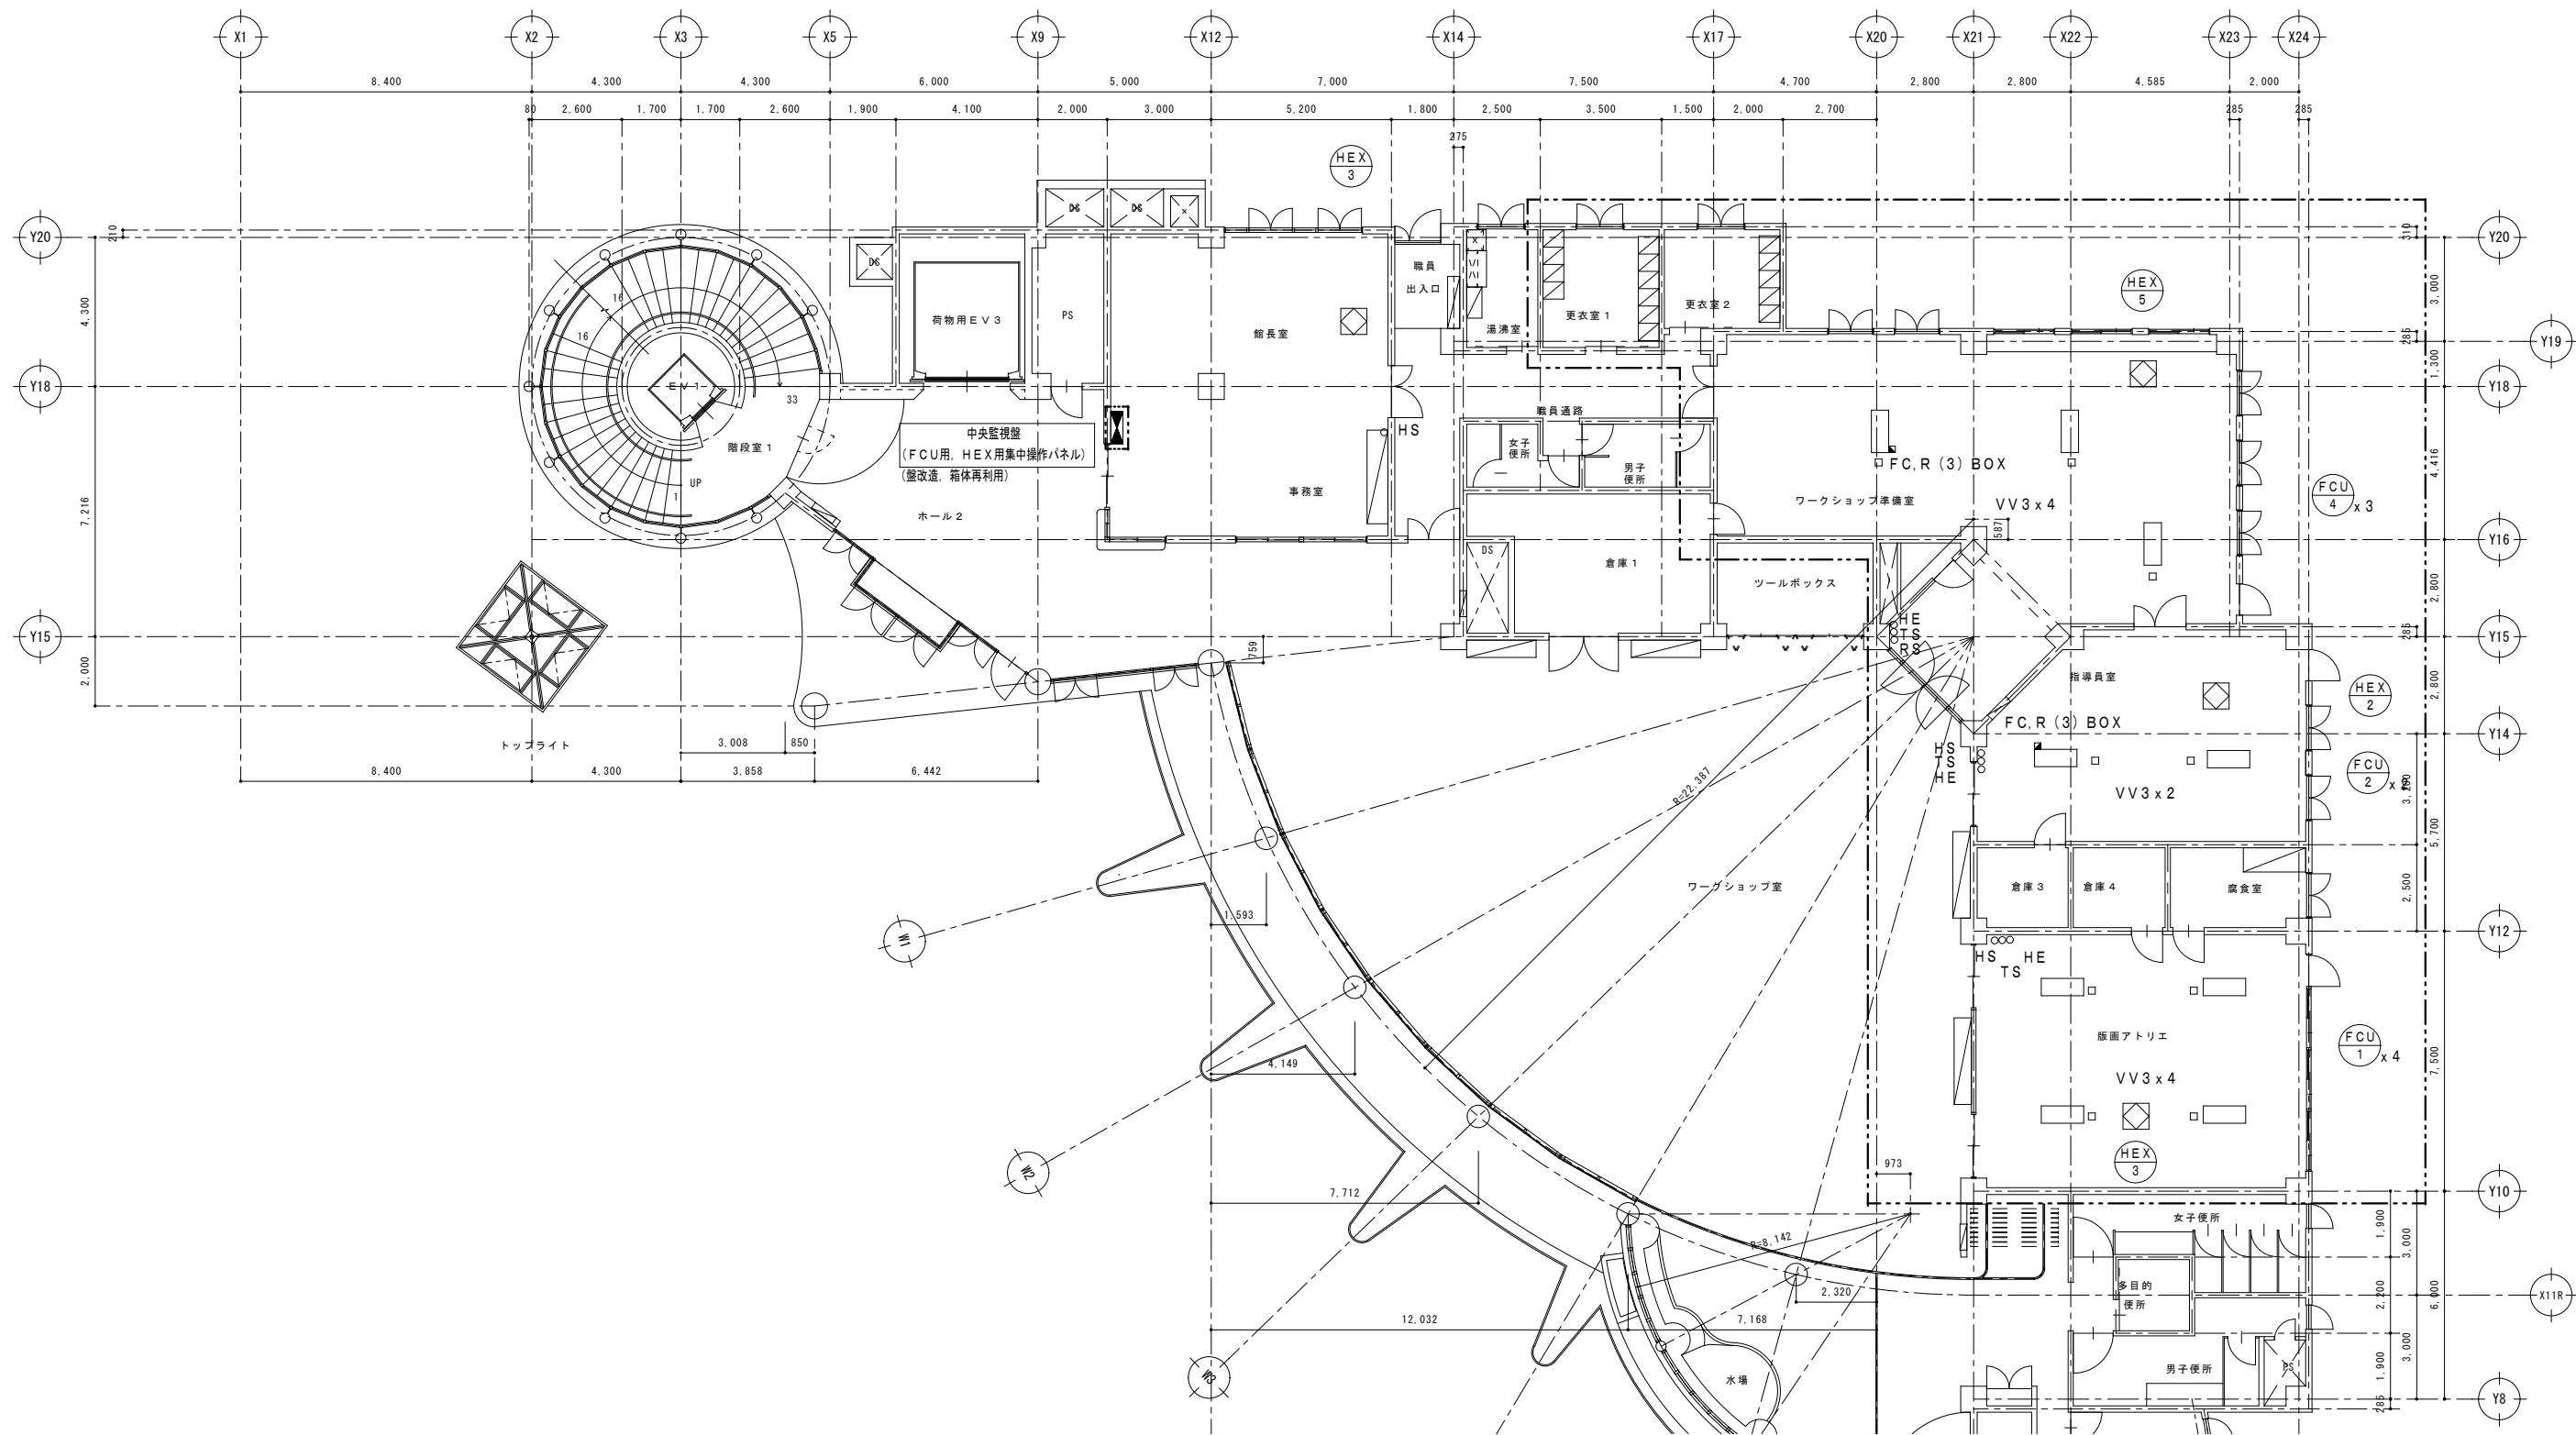


撤去 自動制御設備 1階平面図(1) S=1/100

※自動制御機器撤去／配線配管は残置とする。
※各設備機器への電源配線離線工事は電気工事とする。

注1) 図示 範囲を本工事とする。

令和7年度	
工 事 名	アンデルセン公園子ども美術館 空調設備等更新3期工事
公 園 名	アンデルセン公園
工 事 場 所	船橋市金堀町525番ほか
図 面 種 別	パフォーマンスゾーン 撤去 自動制御設備 1階平面図(1)
縮 尺	A1:1/100 (A3:1/200)
図 面 番 号	全 78 葉ノ内第 41 号

船橋市建設局都市整備部公園緑地課

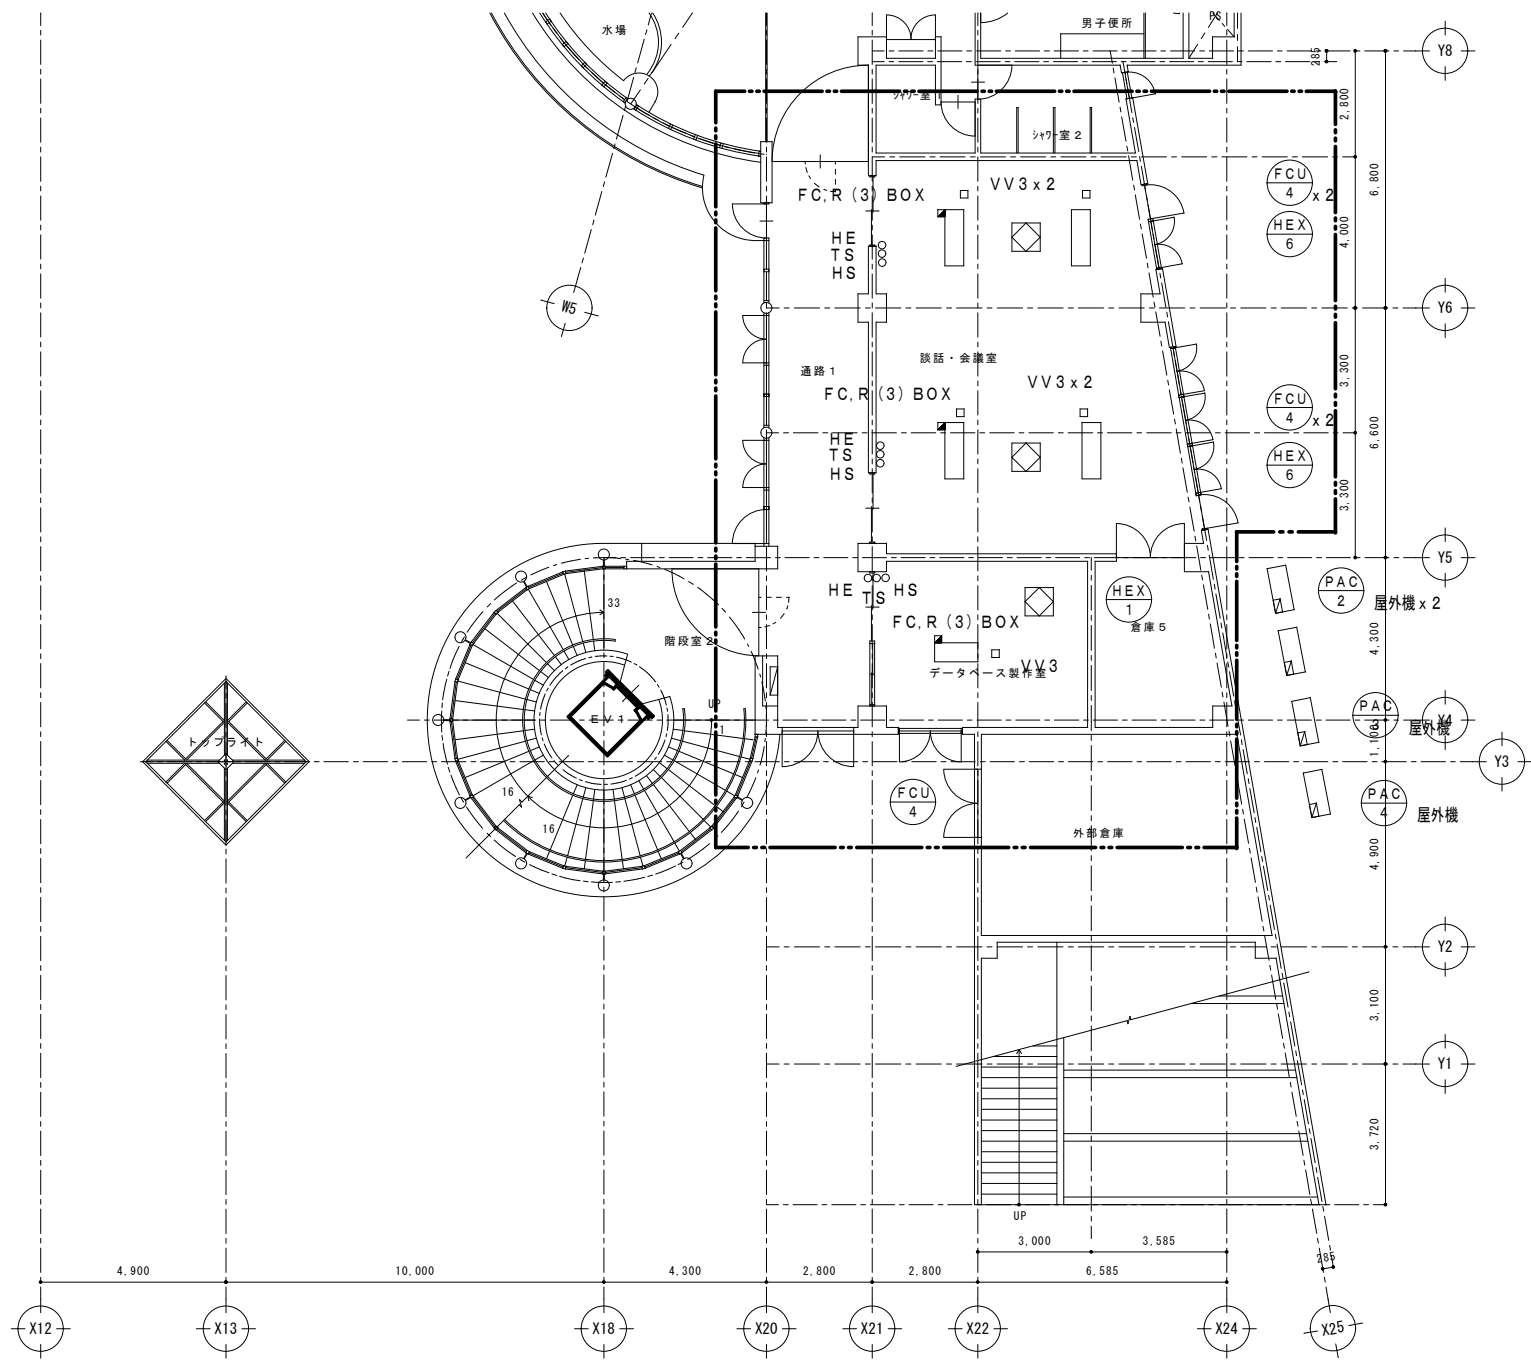

※自動制御機器撤去／配線配管は残置とする。
※各設備機器への電源配線離線工事は電気工事とする。

自動制御設備 1階平面図(2) (撤去) S=1/100

注1) 図示 範囲を本工事とする。

令和7年度	
工 事 名	アンデルセン公園子ども美術館 空調設備等更新3期工事
公 園 名	アンデルセン公園
工 事 箇 所	船橋市金堀町525番ほか
図 面 種 別	パフォーマンスゾーン 撤去 自動制御設備 1階平面図(2)
縮 尺	A1:1/100 (A3:1/200)
図 面 番 号	全 78 葉ノ内第 42 号

船橋市建設局都市整備部公園緑地課

[illegible]

[illegible]

8
環境配慮
改修工事

● 1 石綿含有建材の除去工事

○石綿粉じん濃度測定

測定時期・場所及び測定点

適用	測定名称	測定時期	測定場所	測定点
○	測定 1	処理作業前	処理作業室内	○計_____点
○	測定 2		調査対象室外部の付近	○計_____点
○	測定 3	処理作業中	処理作業室内	○計_____点
○	測定 4		集じん・排気装置の排出口	○計_____点
○	測定 5		集じん・排気装置の排出口 (処理作業室外の場合)	出口吹き出し風速 1m/s以下の位置 ○計_____点
○	測定 6		処理作業室内 ○施工区画周辺 ○敷地境界	○計_____点
○	測定 7	処理作業後 (シート養生中)	処理作業室内	○計_____点
○	測定 8	処理作業後(シート撤去後)	処理作業室内	○計_____点
○	測定 9	撤去後1週間以降	調査対象室外部の付近	○計_____点

測定方法

○自動測定器による測定

測定名称	測定方法
○測定 4	粉じん相対濃度計(デジタル粉じん計)、パーティクルカウンター、繊維状粒子自動測定器(リアルタイムファイバーモニター)等の粉じんを迅速に測定できる機器を用いた測定

○JIS K 3850-1に基づいた測定

測定名称	メンブレンフィルタ直径 (mm)	試料の吸引流量 (l/min)	試料の吸引時間 (min)
○測定 4	25	5	30
○測定 5			
○			
○測定	47	10	120
○			
○測定	47	10	240
○			
○測定			
○			

9. 1. 1、3～6

石綿含有建材の処理

○石綿含有吹付け材の除去

除去対象範囲

○図示

○_____

除去工法

○改修標準仕様書9. 1. 3 (2) (7)による

○_____

除去した石綿含有吹付け材等の飛散防止措置

○除湿機

○図形化

除去した石綿含有吹付け材等の処分

○埋立処分(管理型最終処分場)

○中間処理(熔融施設又は無害化処理施設)

○石綿含有保温材等(石綿含有けい酸カルシウム板第二種含む)の除去

除去対象範囲

○図示

○_____

除去工法

○破砕して除去

○手ばらし

除去した石綿含有保温材等の飛散防止

○除湿機

○図形化

除去した石綿含有保温材等の処分

○埋立処分(管理型最終処分場)

○中間処理(熔融施設又は無害化処理施設)

○石綿含有成形板(石綿含有けい酸カルシウム板第一種以外)の除去

除去対象範囲

○図示

○_____

除去した石綿含有成形板の処分

○石綿含有せっこうボード

○埋立処分(管理型最終処分場)

○石綿含有せっこうボードを除く石綿含有成形板

○埋立処分(安定型最終処分場)

○中間処理(熔融施設又は無害化処理施設)

●石綿含有成形板(石綿含有けい酸カルシウム板第一種)の除去

除去対象範囲

●図示

○_____

隔離養生(負圧不要) 方法

○ビニールシート等による養生を行う

○_____

足場

○図示

○_____

除去した石綿含有けい酸カルシウム板第一種の処分

●埋立処分(安定型最終処分場)

○中間処理(熔融施設又は無害化処理施設)

○

○石綿含有仕上塗材又は石綿含有成形板(下地調整材)の除去

除去対象範囲

○図示

○_____

着工前の試験施工

○行う

○行わない

除去工法

○集じん装置付きディスクグラインダーケレン工法

○集じん装置併用手工具ケレン工法

○集じん装置付き高圧水洗工法 (15MPa以下、30～50MPa程度)

○集じん装置付き超高圧水洗工法 (100MPa以上)

○剥離剤併用超音波ケレン工法

○剥離剤併用手工具ケレン工法

○剥離剤併用高圧水洗工法 (30～50MPa程度)

○剥離剤併用超高圧水洗工法 (100MPa以上)

○超音波ケレン工法 (HEPAフィルター付き掃除機併用)

○手ケレン工法

養生方法

○

除去した石綿含有仕上塗材の処分

○埋め立て処分 (安定型最終処分場)

○埋め立て処分 (管理型最終処分場)

○中間処理 (熔融施設または無害化処理施設)

石綿含有建材除去後の仕上り工事

○図示

○_____

別記

1

「建設副産物の処理」

● 1 共通事項

1) 「千葉県建設リサイクル推進計画2016ガイドライン」を準用し、本工事に係る「再生資源利用計画書」及び「再生資源利用促進計画書」を「建設副産物情報交換システム(COBRIS)」により作成し、施工計画書に含め各1部提出すること。
また、計画の実施状況(実績)については、「再生資源利用実施書」及び「再生資源利用促進実施書」並びに「建設副産物情報交換システム工事登録証明書」を同システムにより作成し、各1部提出するとともに、これらの記録を工事完成後五年間保存しておくこと。

◎作成対象工事
「再生資源利用計画書」及び「再生資源利用促進計画書」は請負金額が、「再生資源利用実施書」及び「再生資源利用促進実施書」並びに「建設副産物情報交換システム工事登録証明書」は最終請負金額が100万円以上の全ての工事について建設資材の利用、建設副産物の発生・搬出の有無にかかわらず作成する。

2) 「建設副産物の処理基準及び再生資材の利用基準」に基づき、建設副産物の処理に先立ち、「建設副産物処理承認申請書」を作成し、監督職員の確認を受け、同申請書を1部提出すること。なお、建設廃棄物の処理を委託する場合は、収集運搬又は処分について許可業者と各々建設廃棄物処理契約を締結し、「建設廃棄物処理委託契約書」を監督職員に提示するとともに、同契約書の写しを同申請書に添付すること。建設副産物の処理完了後速やかに、「建設副産物処理調査」を作成し、1部提出するとともに、実際に要した処理費等を証明する資料(受入伝票、写真等)を監督職員に提示し確認を受けること。

3) 建設副産物の処理に当たって、産業廃棄物管理票制度に基づく紙マニフェスト方式による場合は、原則として複写式伝票のD票及びE票を提示すること。
また、電子マニフェスト方式による場合は、原則として廃棄物の処理及び清掃に関する法律に基づき指定された情報処理センターが発行する当該工事のマニフェスト情報を収録した電子媒体又は建設廃棄物の引渡し時、運搬終了時及び処分終了時に登録される情報を印刷したもの(受渡確認票等)を提示すること。

○ 2 建設発生土

土砂等に係る条例を遵守し、また、「建設発生土管理基準」及び「建設副産物に係る処理基準及び再生資材の利用基準」に従い適正に処理を行うこと。
なお、この基準は次のものに適用する。
○理立て或いは、工事間利用等をする建設発生土の管理
○公共工事以外から搬入される土砂等の管理
(1) 指定 (A) (工事間利用) の場合
発生する建設発生土のうち、下記に示す発生土については、工事間利用を図り指定地に搬出するものとする。
ア 搬出先(相手先工事名、工事場所等)
_____工事
_____市 _____町地先
イ 土質及び処分量 : 第 _____種建設発生土 _____m³
ウ 搬出時期 : 令和 _____年 _____月～令和 _____年 _____月
(2) 指定 (A) (その他) の場合
建設発生土 (_____m³) は、 _____市 _____町地先に搬出するものとする。
(3) 指定 (B) の場合
建設発生土 (153.9 m³) は、片道運搬距離 31.5 kmに搬出するものとする。

○ 3 路盤廃材

	数 量	搬出先	片道運搬距離	処分方法	備 考
○路盤廃材	_____t	_____都市 _____町地先	_____km	○中間処理場 ○最終処分場	

機械設備工事特記仕様書による。

● 4 建設廃棄物等

別記

2

仮設足場 (参考)

「働きやすい安心感のある足場」手すり先行専用足場型概念図

足場を設ける場合は、「手すり先行工法に関するガイドライン」について(厚生労働省 基発第0424001号平成21年4月24日)の「手すり先行工法等に関するガイドライン」により、「働きやすい安心感のある足場に関する基準」に適合する手すり、中さん及び幅木の機能を有する足場とし、足場の組立て、解体又は変更の作業は、「手すり先行工法による足場の組立て等に関する基準」の2の(2)手すり据置き方式又は(3)手すり先行専用足場方式により行うこと。

令和7年度	
工 事 名	アンデルセン公園子ども美術館空調設備等更新3期工事
公 園 名	アンデルセン公園
工 事 箇 所	船橋市金堀町525番ほか
図 面 種 別	建築改修工事特記仕様書(3)
縮 尺	A1: N.S (A3: N.S)
図 面 番 号	全 78 葉ノ内第 45 号
船橋市建設局都市整備部公園緑地課	

パフォーマンスゾーン

階数	工期	室名	天井	廻縁	CH	備考
B1階	将来工事	エントランスホール	W-6a-1	—	2,500～5,200	※ 1
		インフォメーション	W-6b	M-1	2,800	※ 1
		ホール 1	W-6b	M-1	3,200	※ 1
		収蔵庫 1	C-8	—	3,200	
		倉庫 1	C-2	M-2	3,000	
		男子便所	C-4	M-2	2,800	
		女子便所	C-4	M-2	2,800	
		身障者便所	C-4	M-2	2,800	
		アンデルセンスタジオ (鑑の身体 1) (旧 図書室)	C-9	M-2	3,200	※ 1
		ギャラリー 1 a	W-6b	M-1	3,200	※ 1
B1階	1期工事(改修済)	ギャラリー 1 b	W-6a-2	M-1	2,500～3,450	※ 1
		語り聞かせの部屋 (旧 観察アトリエ)	C-4	M-1	3,200	※ 1
		ダビングルーム	C-10	—	3,012～3,400	
		階段室 2	W-6b	—	2,800	※ 1
		空調機械室	W-3	—	2,800～4,650	
		ホール 2	W-6a-2'	M-1	3,200	※ 1
		事務室・館長室	C-4	M-2	3,200	
		職員通路・職員出入口	C-4	M-2	2,800	
		湯沸室	C-5	M-2	2,800	
		更衣室 1	C-5	M-2	2,800	
1階	3期工事	更衣室 2	C-5	M-2	2,800	
		男子便所	C-4	M-2	2,800	
		女子便所	C-4	M-2	2,800	
		ワークショップ準備室	C-4	M-1	2,800	※ 1
		ツールボックス	C-2	M-2	2,500	
		倉庫 2	C-2	M-2	2,800	
		指導員室	C-4	M-1	2,800	※ 1
		倉庫 3	C-2	M-2	2,800	
		倉庫 4	C-2	M-2	2,800	
		版画アトリエ	C-4	M-1	3,200	※ 1
		男子便所	C-4	M-2	2,800	
		女子便所	C-4	M-2	2,800	
		多目的便所	C-4	M-2	2,800	
		シャワー室 1	C-2	M-2	2,800	

階数	工期	室名	天井	廻縁	CH	備考
1階	3期工事	シャワー室 2	C-2	M-2	2,800	
		談話・会議室	C-4	M-1	2,800	※ 1
		倉庫 5	C-2	M-2	2,800	
		デッサン製作室	C-4	M-2	2,800	
2階	2期工事(改修済)	ギャラリー 2	C-6-2	—	3,500～4,200	
		展示室 1	W-6a-2	—	3,500～4,150	※ 1
			C-6-1	—	5,000	
		展示室 2	W-6a-2	—	3,500～4,150	※ 1
			C-6-1	—	5,000	
		収蔵庫-2	C-2	M-2	2,800	
		収蔵庫 3	C-2	M-2	2,800	
		男子便所	C-4	M-2	2,800	
		女子便所	C-4	M-2	2,800	
		多目的便所	C-4	M-2	2,800	
クラフトゾーン 木のアトリエ						
1階	1期工事(改修済)	木工作業室	C-4	M-2	4,000	※ 1
		工具室	C-2	M-2	3,900	
		便所	C-4	M-2	2,400	
		集塵機置場	C-4	M-2	2,800	
クラフトゾーン 共用部分						
1階	1期工事(改修済)	倉庫	C-2	M-2	3,000	
		男子便所	C-4	M-2	2,320	
		女子便所	C-4	M-2	2,320	
		身障者便所	C-4	M-2	2,300	
クラフトゾーン 染織のアトリエ						
1階	1期工事(改修済)	染色作業室	C-4	—	3,000	
		倉庫	C-2	M-2	2,500	
		便所	C-4	M-2	2,400	
2階		機織作業室	C-4	—	2,600～3,800	
		倉庫	C-2	M-2	2,800	
クラフトゾーン 食のアトリエ						
1階	1期工事(改修済)	調理室	C-4	M-2	3,000	※ 1
		食品庫	C-2	M-2	2,500	

階数	工期	室名	天井	廻縁	CH	備考
1階	1期工事 (改修済)	便所	C-4	M-2	2,150	
2階		研修室	C-4	—	2,800 ~ 3,800	
楽屋棟						
1階	将来工事	控室	C-4	M-2	3,200	
		倉庫	C-4	M-2	3,200	
		男子便所	C-2	M-2	3,200	
		女子便所	C-2	M-2	3,200	

※ 1：既存壁漆喰仕上を損傷した場合は、補修を行なうこと。

凡例（改修前・後）		
W-6a-1	色漆喰塗り(撫物仕上)t=10 ★GB-L t=7+ベニヤt=9 LGS下地（曲げ加工）	【撤去】
	色漆喰塗り(撫物仕上)t=17 GB-L t=7+ベニヤt=9 LGS下地（曲げ加工）	【新設】
W-6a-2	色漆喰塗り(撫物仕上)t=10 ★GB-L t=7+ベニヤt=9 LGS下地（曲げ加工）	【撤去】
	色漆喰塗り(半押え)t=12 GB-L t=7+ベニヤt=9 LGS下地（曲げ加工）	【新設】
W-6a-2	色漆喰塗り(撫物仕上)t=10 ★GB-L t=7+ベニヤt=9 LGS下地（曲げ加工）	【撤去】
	色漆喰塗り(半押え)t=10 GB-L t=7+ベニヤt=9 LGS下地（曲げ加工）	【新設】
W-6b	色漆喰塗り(撫物仕上)t=10 ★GB-L t=7+ベニヤt=9 LGS下地	【撤去】
	漆喰風塗材(エスケー化研 ペルアート同等品) GB-L t=7+ベニヤt=9 LGS下地	【新設】
W-3	グラスウールボード t=50 (48kg/m ³) (ｶﾞﾗｽｸﾚｰﾌﾟ)	【撤去・新設】
C-2	ケイカル板t=6 EP LGS下地	【撤去・新設】
C-4	★GB-R t=9.5+★岩綿吸音板t=12 LGS下地	【撤去・新設】
C-5	クロス貼+GB-R t=9.5 LGS下地	【撤去・新設】
C-6-1	ガラス天井【合わせガラスt=4.5 取外し 遮光ガラスフィルム貼りの上 再取付】	別紙詳細図による
C-6-2	ガラス天井【合わせガラスt=4.5 取外し・再取付】	別紙詳細図による
C-8	不透湿加工合板t=12+★特殊調湿材t=12 化粧パターン LGS下地 調湿塗材(エスケー化研 SK調湿ウオール同等品) 不透湿加工合板t=12+調湿石膏ボードt=12.5 LGS下地	【撤去】 【新設】 別紙詳細図による
C-9	★GB-R t=12.5+★GB-D t=9.5 EP LGS下地	【撤去・新設】
C-10	遮音天井 LGS下地	【撤去】別紙撤去詳細図による
	GB-R t=9.5+岩綿吸音板 t=12 LGS下地	【新設】
M-1	廻縁 木製 42x36	【撤去・新設】
M-2	廻縁 塩ビ製 10x15	【撤去・新設】
備考	W-6a-1	色漆喰塗り仕様 ※現場調合漆喰 【撤去】 色漆喰塗り(撫物仕上)t=10 ※ボード下地 ・漆喰+スサ+ふのり 上塗り ・砂漆喰塗 中塗り ・軽量骨材入りモルタルこすり 下塗り
		【新設】 色漆喰塗り(撫物仕上)t=17 ※現場調合漆喰 ※既存漆喰仕上の補修を含む ※漆喰工事材料配合・施工手順図による。
	W-6a-2	色漆喰塗り仕様 ※現場調合漆喰 【撤去】 色漆喰塗り(撫物仕上)t=10 ※ボード下地 ・漆喰+スサ+ふのり 上塗り ・砂漆喰塗 中塗り ・軽量骨材入りモルタルこすり 下塗り
		【新設】 色漆喰塗り(半押え)t=12 ※既調合漆喰 ※既存漆喰仕上の補修を含む ※漆喰工事材料配合・施工手順図による。
	W-6a-2	【新設】 色漆喰塗り(半押え)t=10 ※新設漆喰厚以外は W-6a-2 と同じ。
		★：アスベスト含有建材として撤去
	※GB-L：石膏ラスボード GB-Rに押型加工を施した石膏プラスター塗壁下地用ボード	

令和 7 年度	
工 事 名	ｱﾝﾃﾞﾙｾﾝ公園子ども美術館空調設備等更新 3期工事
公 園 名	アンデルセン公園
工 事 箇 所	船橋市金堀町 5 2 5 番ほか
図 面 種 別	仕上表
縮 尺	A1：N.S (A3：N.S)
図 面 番 号	全 78 葉ノ内第 46 号
船橋市建設局都市整備部公園緑地課	

W-6a-1 色漆喰塗り（撫物仕上）t=17
※曲面天井用 西谷調合本漆喰

1. 材料配合


	使用材料						
下地処理	ボードフィラー（粉体）	混和液				清水	塗厚
	13.7～14.7kg(1袋)	1.7kg				2.1～3.5L	1～3mm

漆喰塗り 区分	使用材料							
	塗層	特選消石灰 容積比	砂 容積比	つのまた糊 ※2	マニラス ※2	さらし灰 ※2	色粉 ※2	塗厚
下塗り	下こすり	1	0.1～0.25	約18kg	900g			1mm
	上付け	1	0.5	約18kg	900g			1mm
中塗り	鹿の子摺り	1	0.5～1	約16kg	900g			1mm
	中塗り	1	0.7	約13kg	700g			4.5mm
斑直し	斑直し	1	1.3	約16kg	800g			5.5mm
上塗り	下付け	1		約9kg		400g		1mm
	上付け	1		約9kg		400g	適量※1	1mm

※1：見本作成時の配合に準じる ※2：消石灰20kgに対する混入量 ※3：清水配合は現場環境により調整を行う

2. 施工手順

① 下地点検	下地ボードの固定が確実に行われているかを確認する。 必要があれば再施工を行う。
② 下地処理	石膏ボードのVカット面にボードフィラーを詰めて、Vカット面にファイナーフを貼り付ける。 石膏ボード面にボードフィラーを塗付ける。 曲面部分は石膏ボード面の段差をなくすようにする。
③ 塗付け（下塗り）	砂漆喰を鍍圧をかけて所定の厚み（1～3mm）になるように塗付ける。
④ 塗付け（中塗り）	砂漆喰を鍍圧をかけて所定の厚み（3～7mm）になるように塗付ける。
⑤ 塗付け（斑直し）	砂漆喰を鍍圧をかけて所定の厚み（3～7mm）になるように塗付ける。
⑥ 塗付け（上塗り）	調合した漆喰を所定の厚みになるように平滑に塗り付ける。
⑦ 仕上げ	材料の水引き具合を見計らって、金鍍で平滑に仕上げる。
⑧ 養生	通風や直射日光を避け、必要に応じて屋内では開口部の閉鎖を行う。

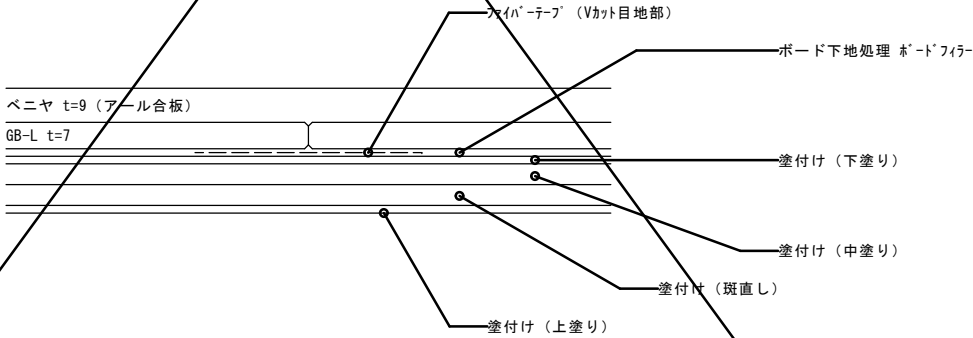

西谷調合本漆喰（撫物仕上）断面図 S=1/1

W-6a-2' 色漆喰塗り（半押え）t=10
※西谷オリジナル既調合漆喰


1. 材料配合

	使用材料						
下地処理	ボードフィラー（粉体）	混和液			清水		塗厚
	13.7～14.7kg	1.7kg			2.1～3.5L		1～5mm
中塗り	砂漆喰	既調合漆喰（村樫石灰 砂漆喰）	マニラス		清水		塗厚
		25.0kg(1袋)	適量		約5L		3～7mm
上塗り	下付け	既調合漆喰（村樫石灰仕上 角叉混合用）	さらし灰		清水	角叉糊	塗厚
		25.0kg(1袋)	適量		約9L	約9L	1～2mm
	上付け	既調合漆喰（村樫石灰仕上 角叉混合用）	さらし灰	色粉	清水	角叉糊	塗厚
		25.0kg(1袋)	適量	適量※1	約9L	約9L	1～2mm

※1：見本作成時の配合に準じる



2. 施工手順

① 下地点検	下地ボードの固定が確実に行われているかを確認する。 必要があれば再施工を行う。
② 下地処理	石膏ボードのVカット面にボードフィラーを詰めて、Vカット面にファイナーフを貼り付ける。 石膏ボード面にボードフィラーを塗付ける。 曲面部分は石膏ボード面の段差をなくすようにする。
③ 塗付け（中塗り）	既調合砂漆喰を鍍圧をかけて所定の厚み（3～7mm）になるように塗付ける。
④ 塗付け（上塗り）	既調合漆喰にスサと色粉を配合した材料を、所定の厚みになるように平滑に塗り付ける。
⑤ 仕上げ	材料の水引き具合を見計らって、金鍍で平滑に仕上げる。
⑥ 養生	通風や直射日光を避け、必要に応じて屋内では開口部の閉鎖を行う。

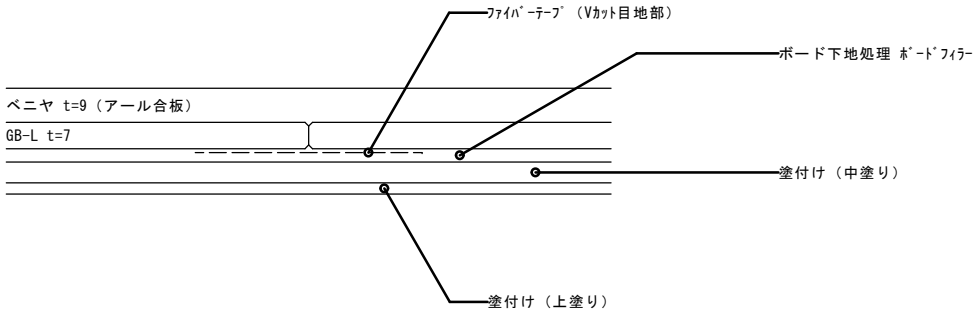

西谷オリジナル既調合漆喰（半押え）断面図 S=1/1


令和7年度	
工 事 名	アネル公園子ども美術館空調設備等更新 3期工事
公 園 名	アンデルセン公園
工 事 箇 所	船橋市金堀町525番ほか
図 面 種 別	漆喰工事材料配合・施工手順図（参考図）
縮 尺	A1:1/1 (A3:1/2)
図 面 番 号	全 78 葉ノ内第 47 号
船橋市建設局都市整備部公園緑地課	

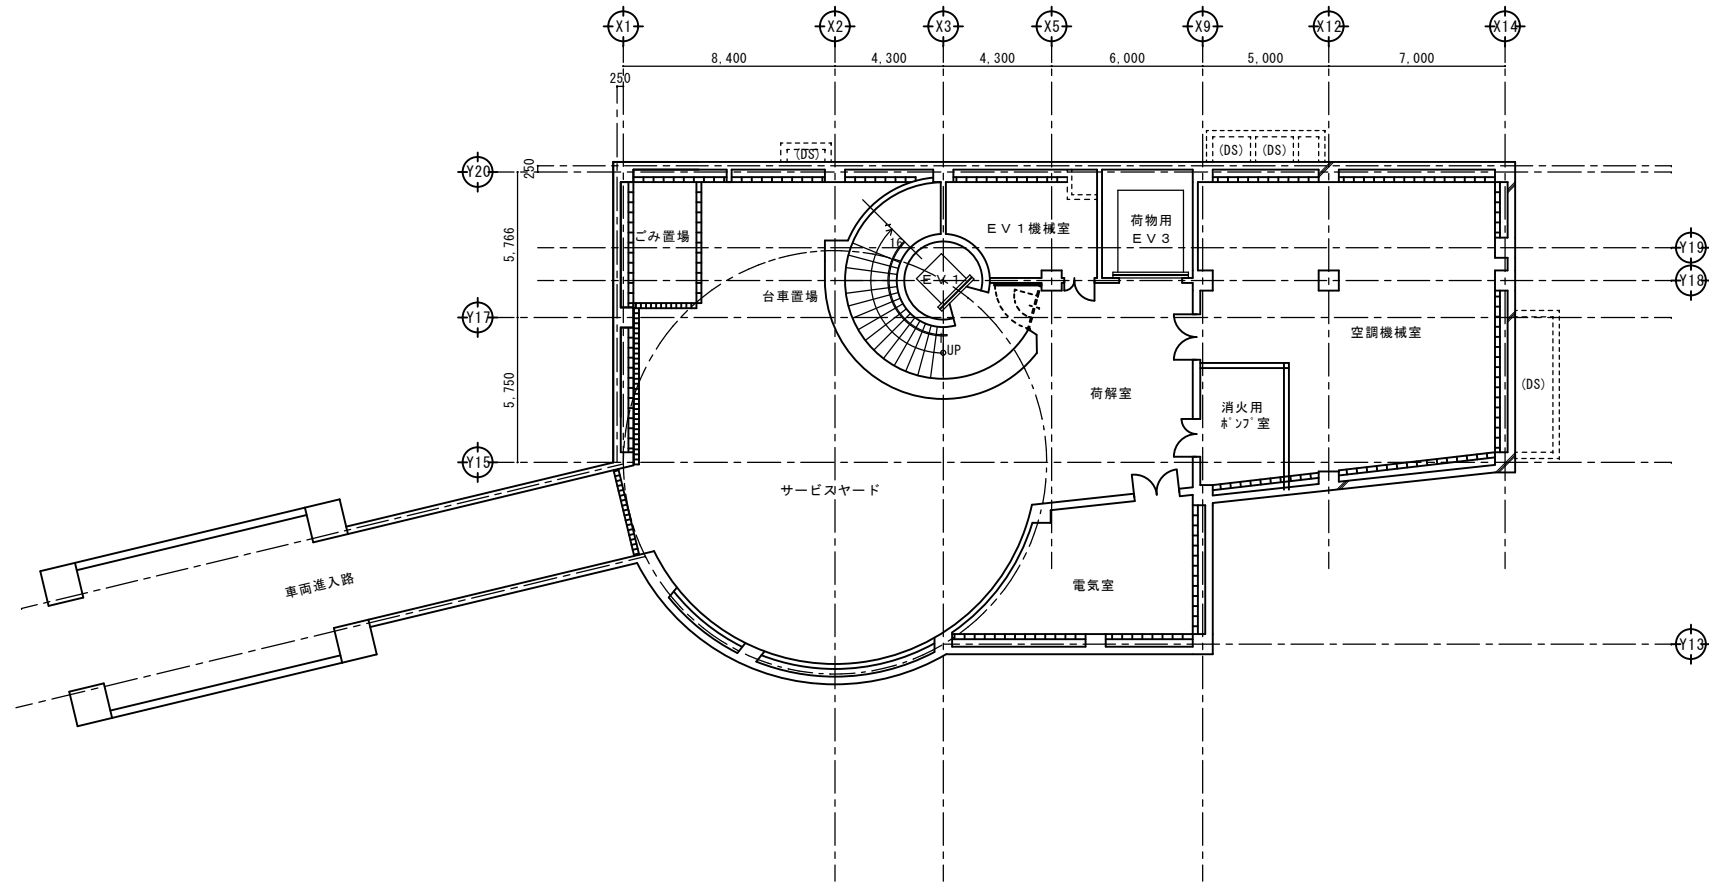 


ハフォーマンズグレン B 2 階平面図 S=1/150

特記事項（仮設工事）
※資材の搬出入・備品の移動の際は、安全に配慮し、
床、壁（コーナー部分）、EVの養生を行うこと。


令和 7 年度	
工 事 名	アンデルセン公園子ども美術館空調設備等更新 3期工事
公 園 名	アンデルセン公園
工 事 箇 所	船橋市金堀町 5 2 5 番ほか
図 面 種 別	ハフォーマンズグレン B 2 階平面図
縮 尺	A1:1/150 (A3:1/300)
図 面 番 号	全 78 葉ノ内第 48 号
船橋市建設局都市整備部公園緑地課	

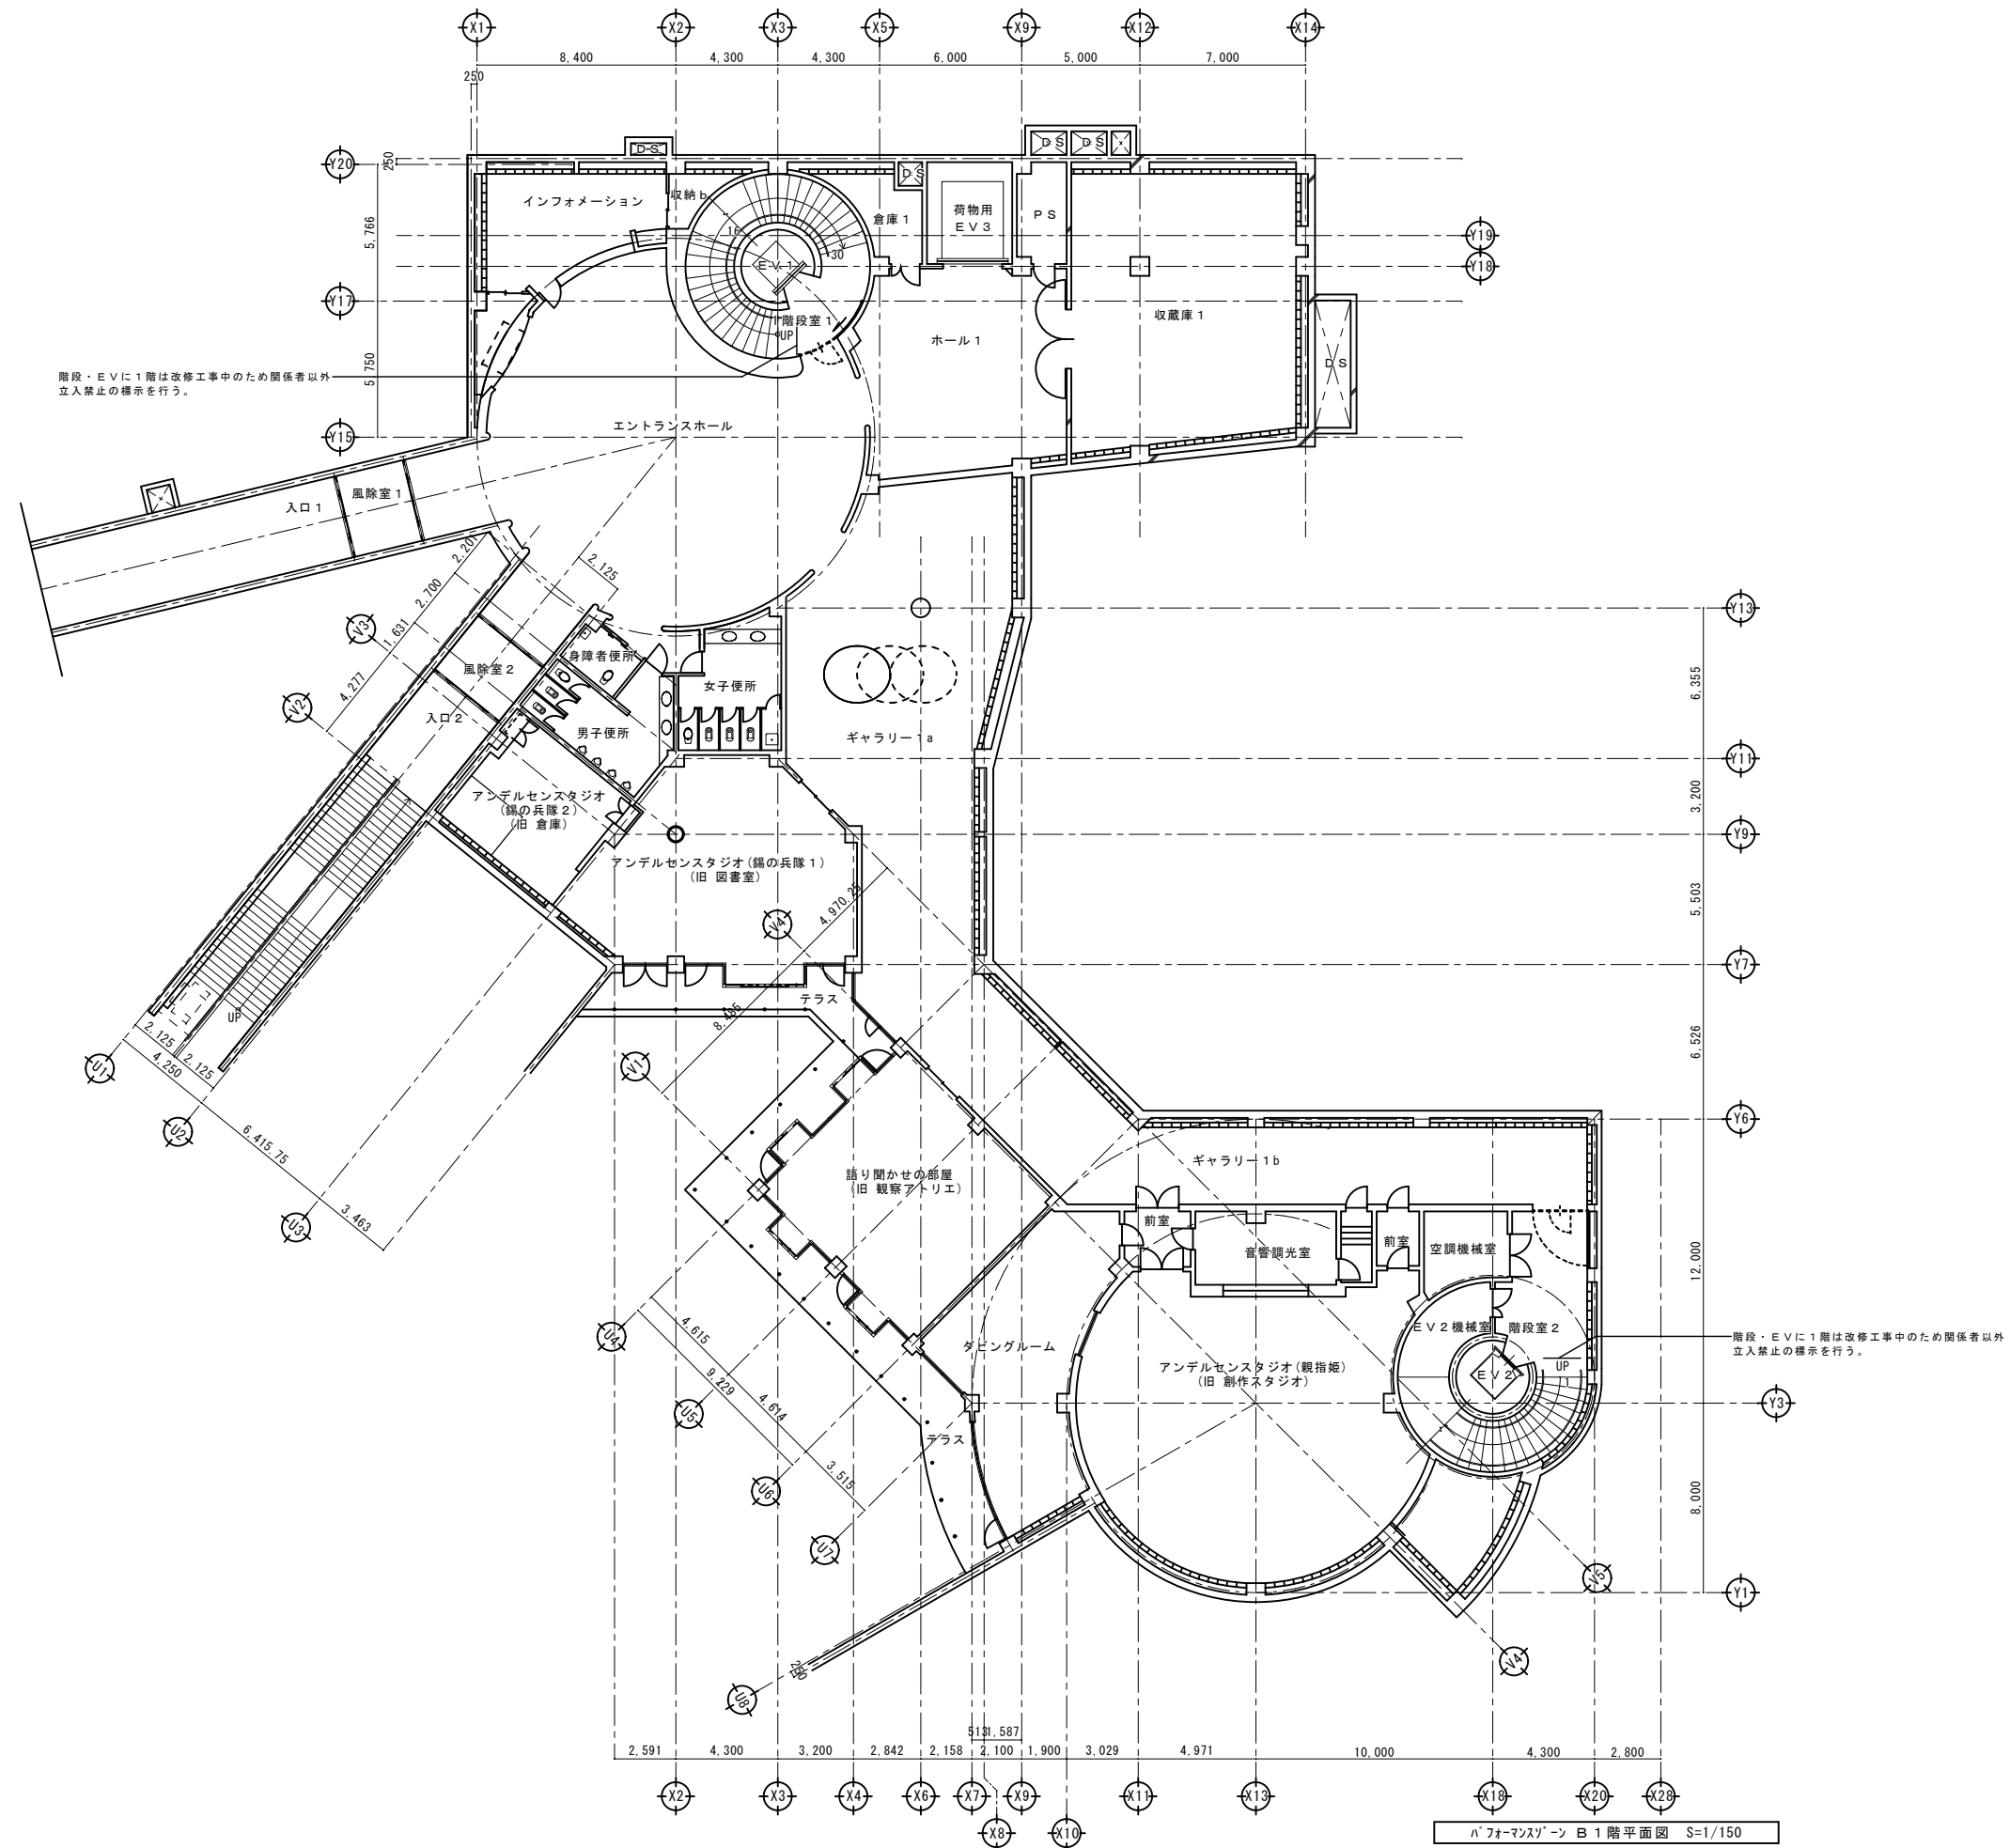




令和 7 年度	
工 事 名	ｱﾝﾃﾞﾙｾﾝ公園子ども美術館空調設備等更新 3期工事
公 園 名	ｱﾝﾃﾞﾙｾﾝ公園
工 事 箇 所	船橋市金堀町525番ほか
図 面 種 別	ﾊﾞｵﾏﾝｽﾞﾍﾞｰﾝ B 階平面図
縮 尺	A1:1/150 (A3:1/300)
図 面 番 号	全 78 葉 / 内 第 49 号
船橋市建設局都市整備部公園緑地課	

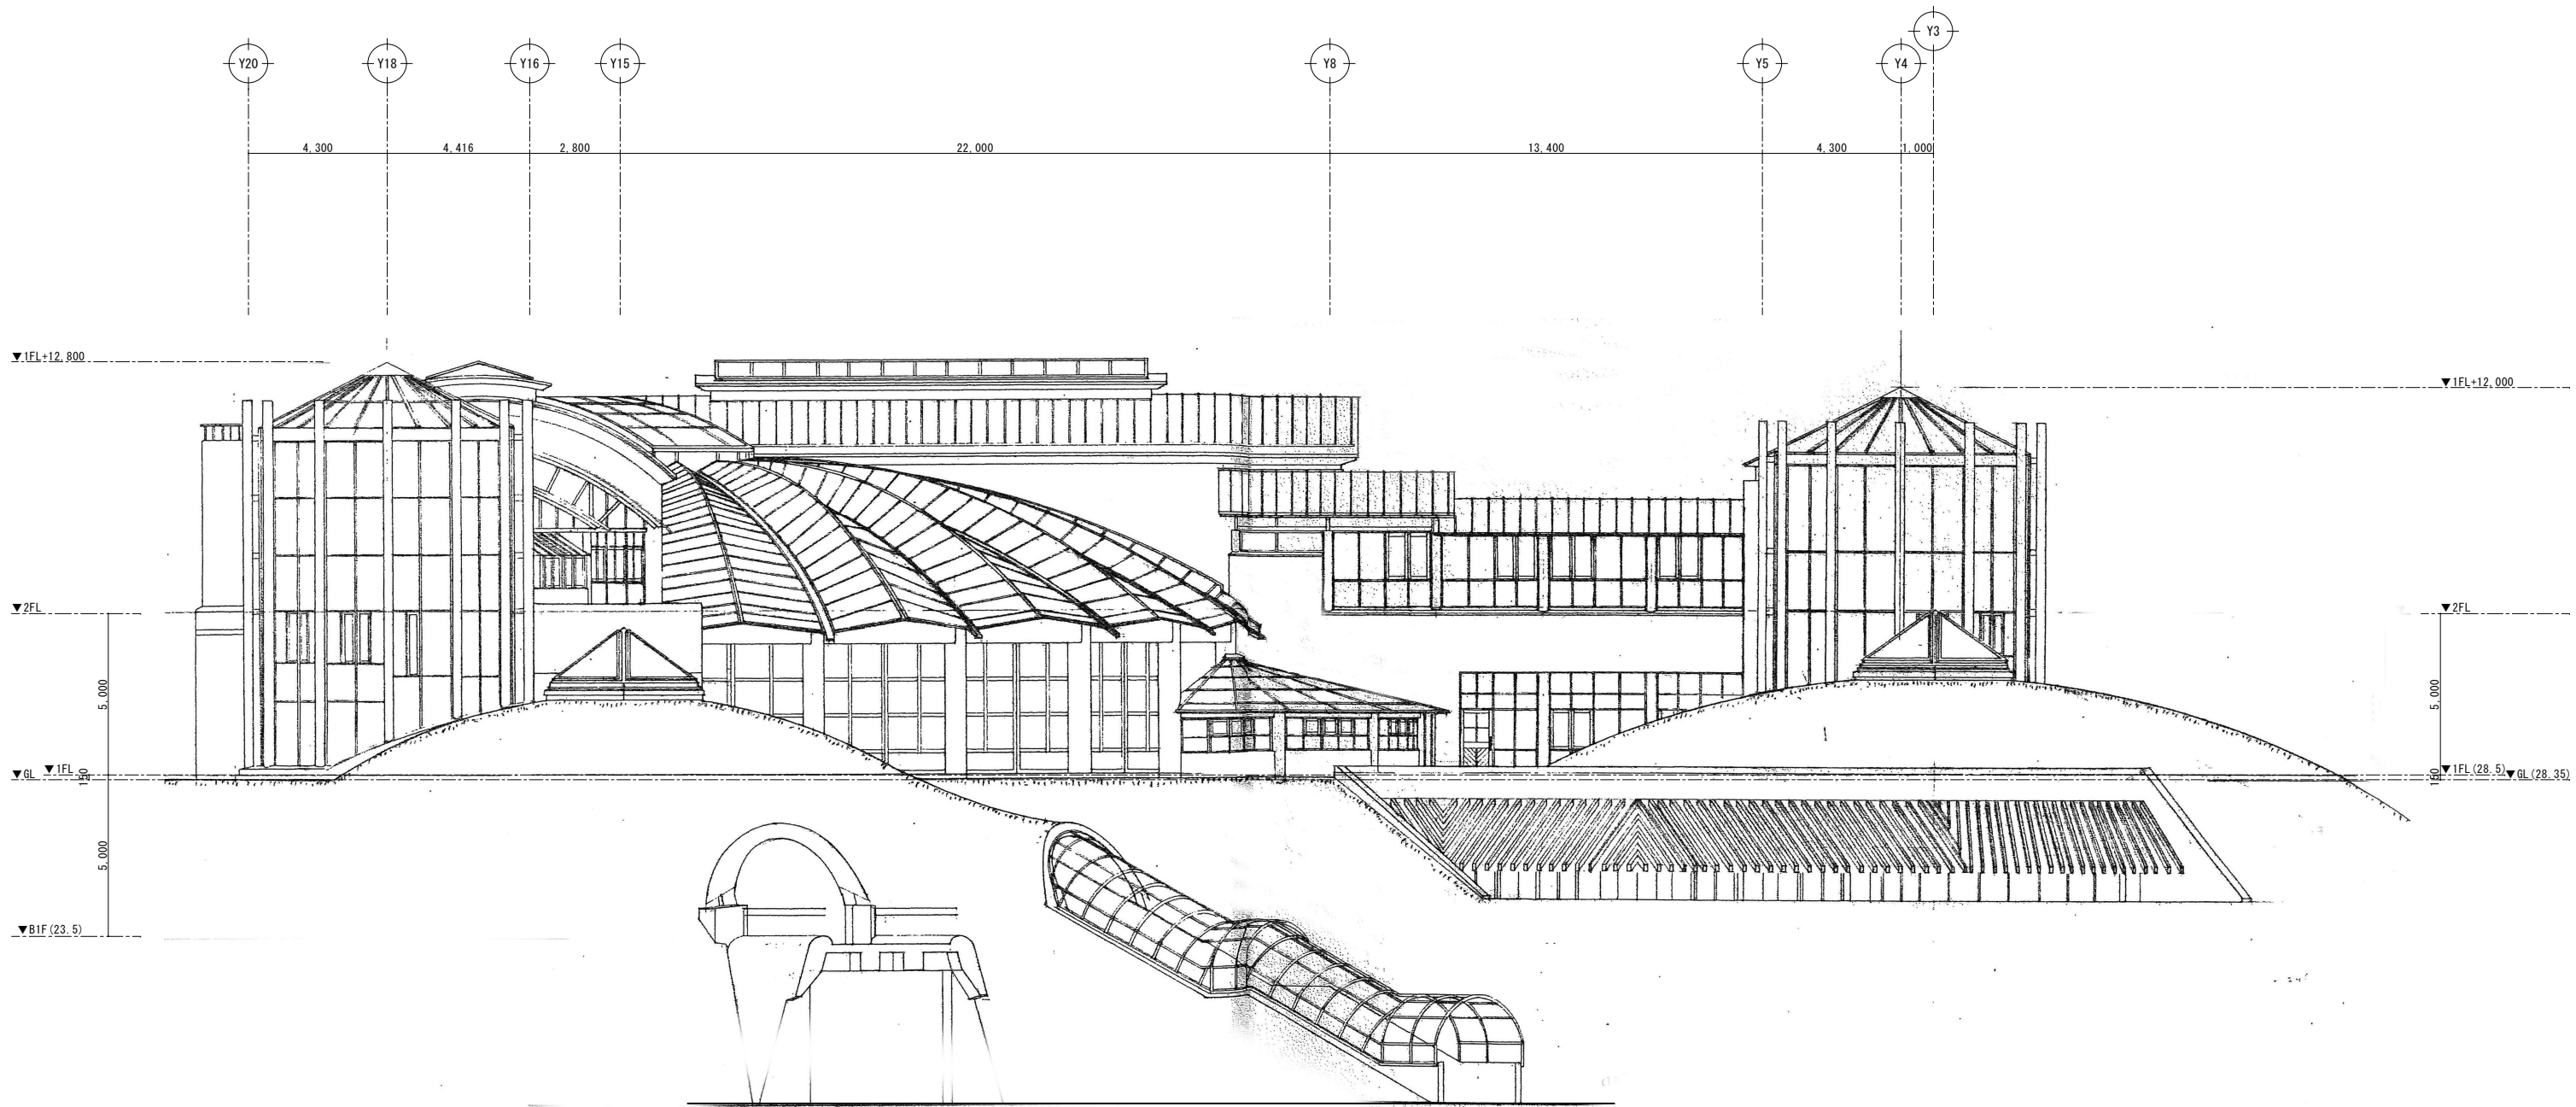

令和 7 年度	
工 事 名	アンデルセン公園子ども美術館空調設備等更新 3期工事
公 園 名	アンデルセン公園
工 事 箇 所	船橋市金堀町 5 2 5 番ほか
図 面 種 別	パフォーマンサーン 立面図 (1)
縮 尺	A1:1/100 (A3:1/200)
図 面 番 号	全 78 葉ノ内第 51 号
船橋市建設局都市整備部公園緑地課	

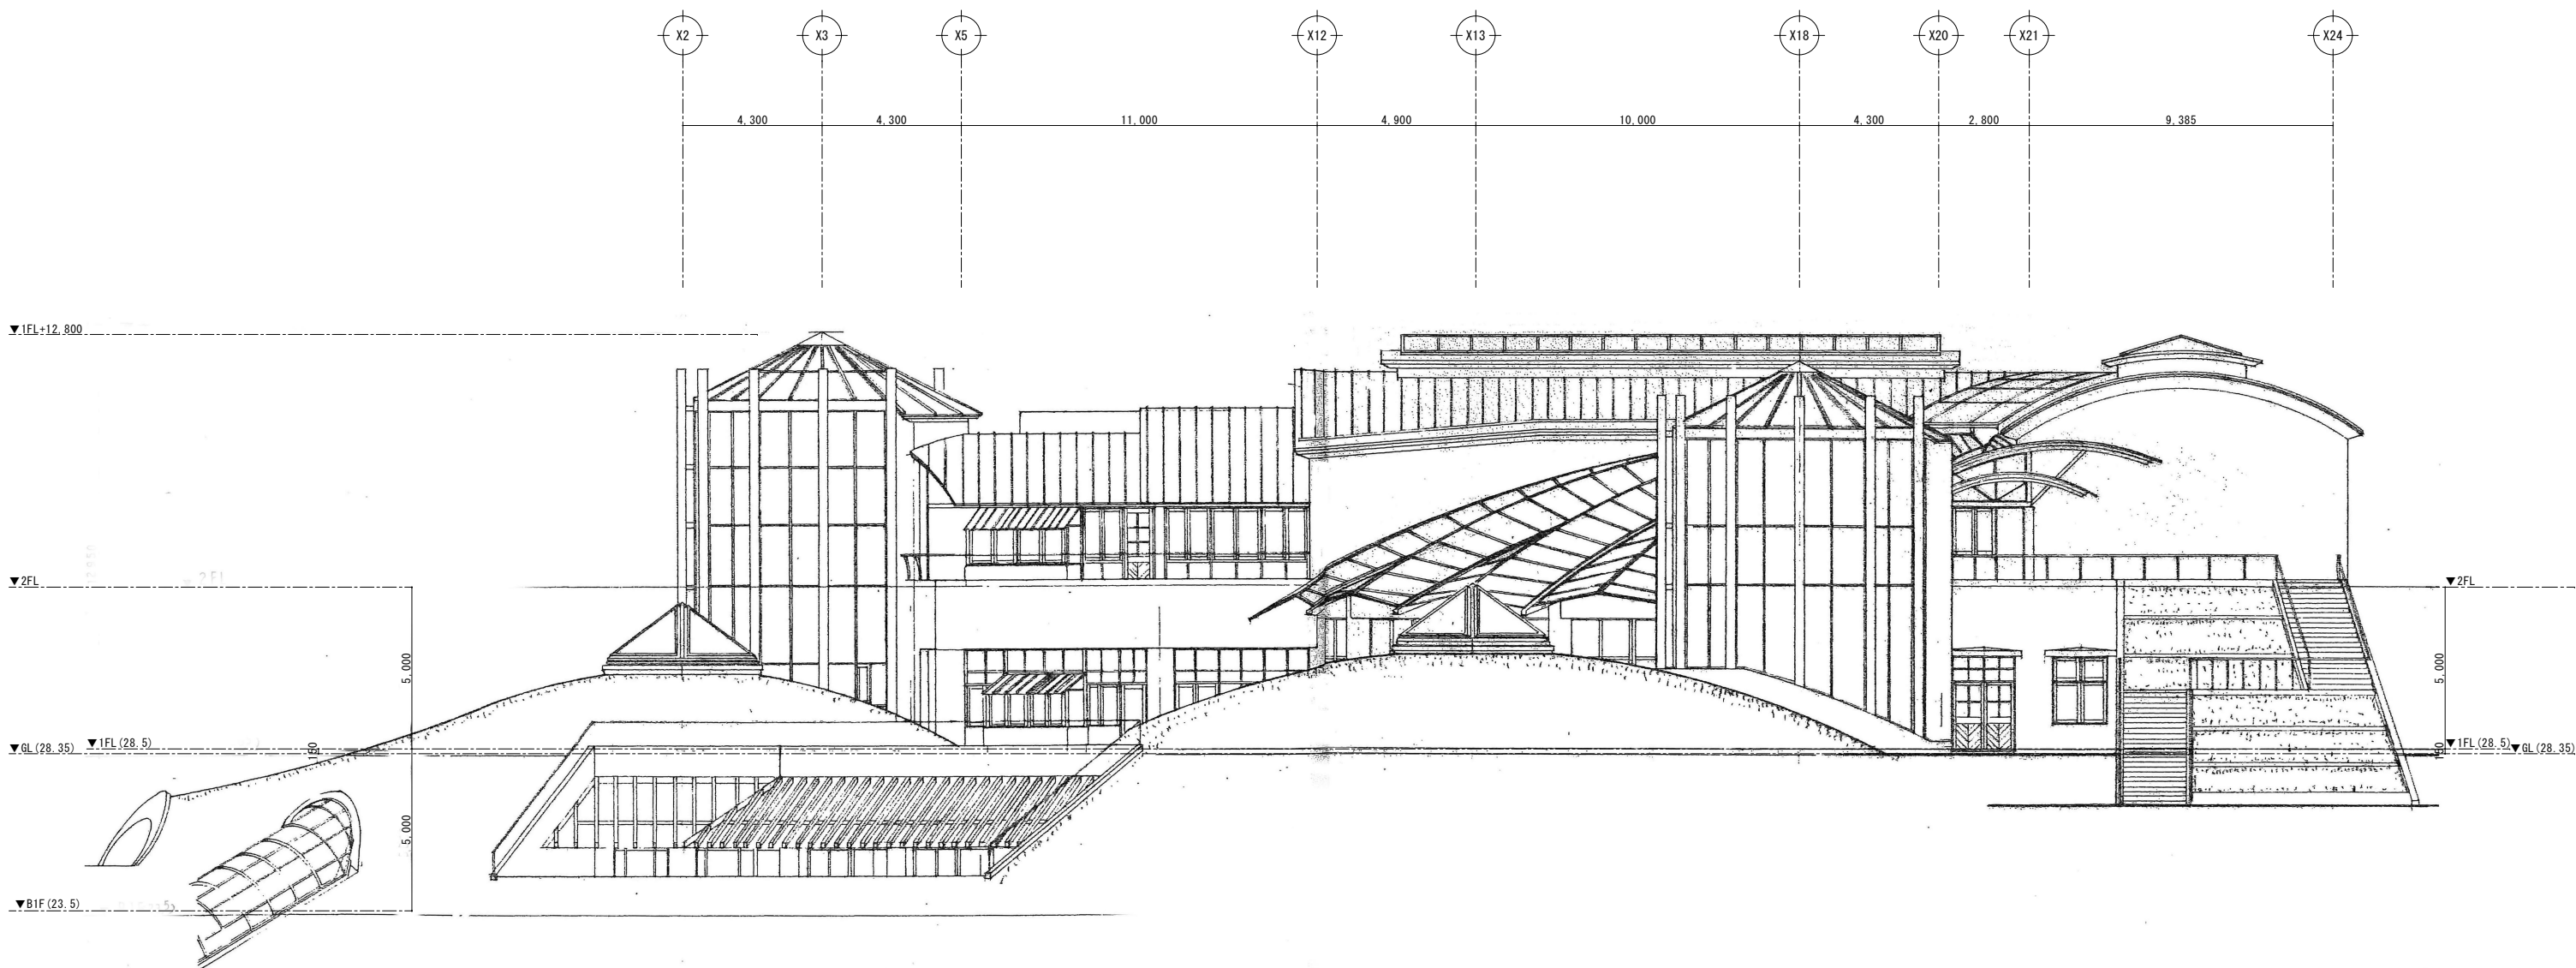



令和7年度	
工 事 名	アンデルセン公園子ども美術館空調設備等更新 3期工事
公 園 名	アンデルセン公園
工 事 箇 所	船橋市金堀町5 2 5 番ほか
図 面 種 別	パフォーマンゾーン 立面図(2)
縮 尺	A1:1/100 (A3:1/200)
図 面 番 号	全 78 葉ノ内第 52 号
船橋市建設局都市整備部公園緑地課	

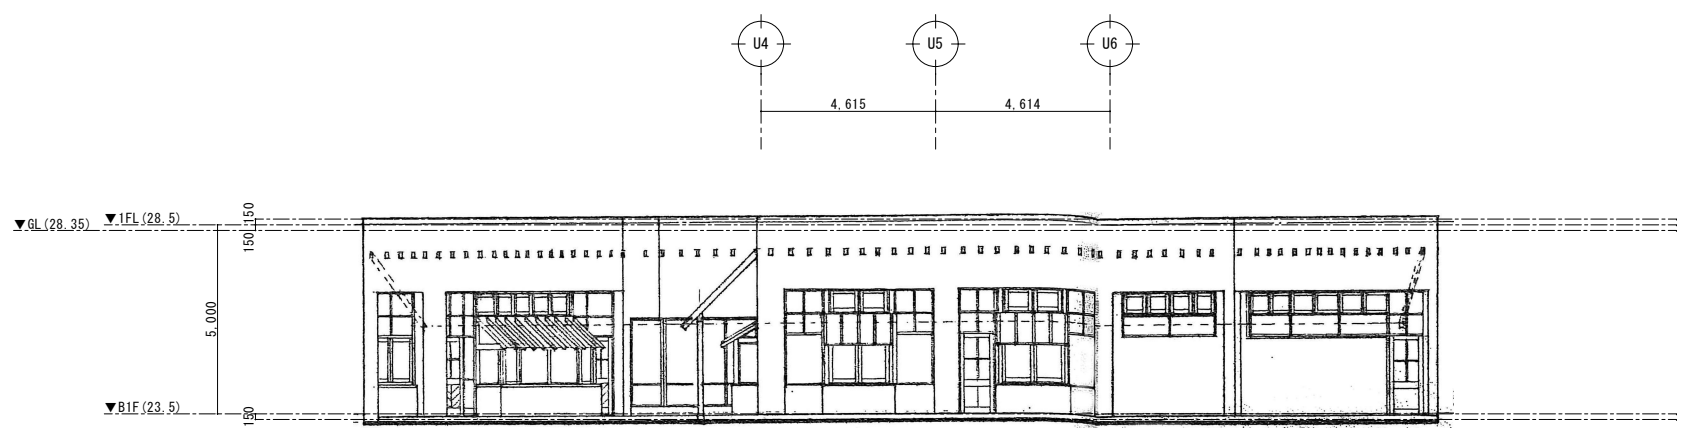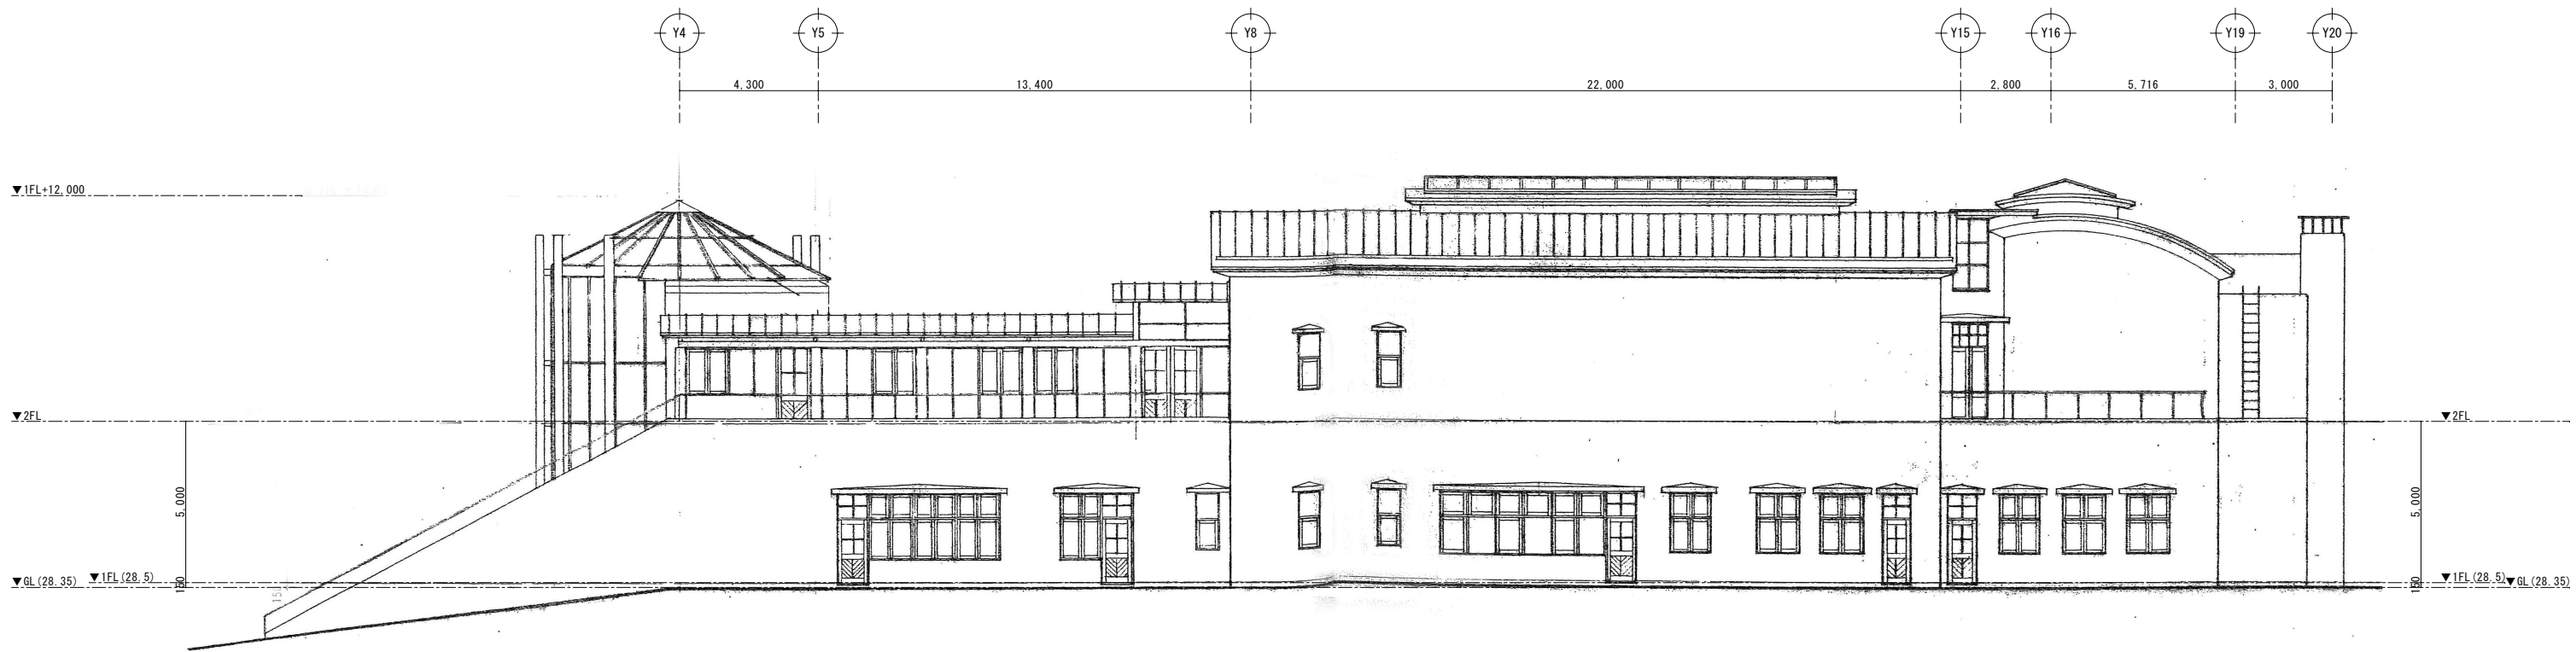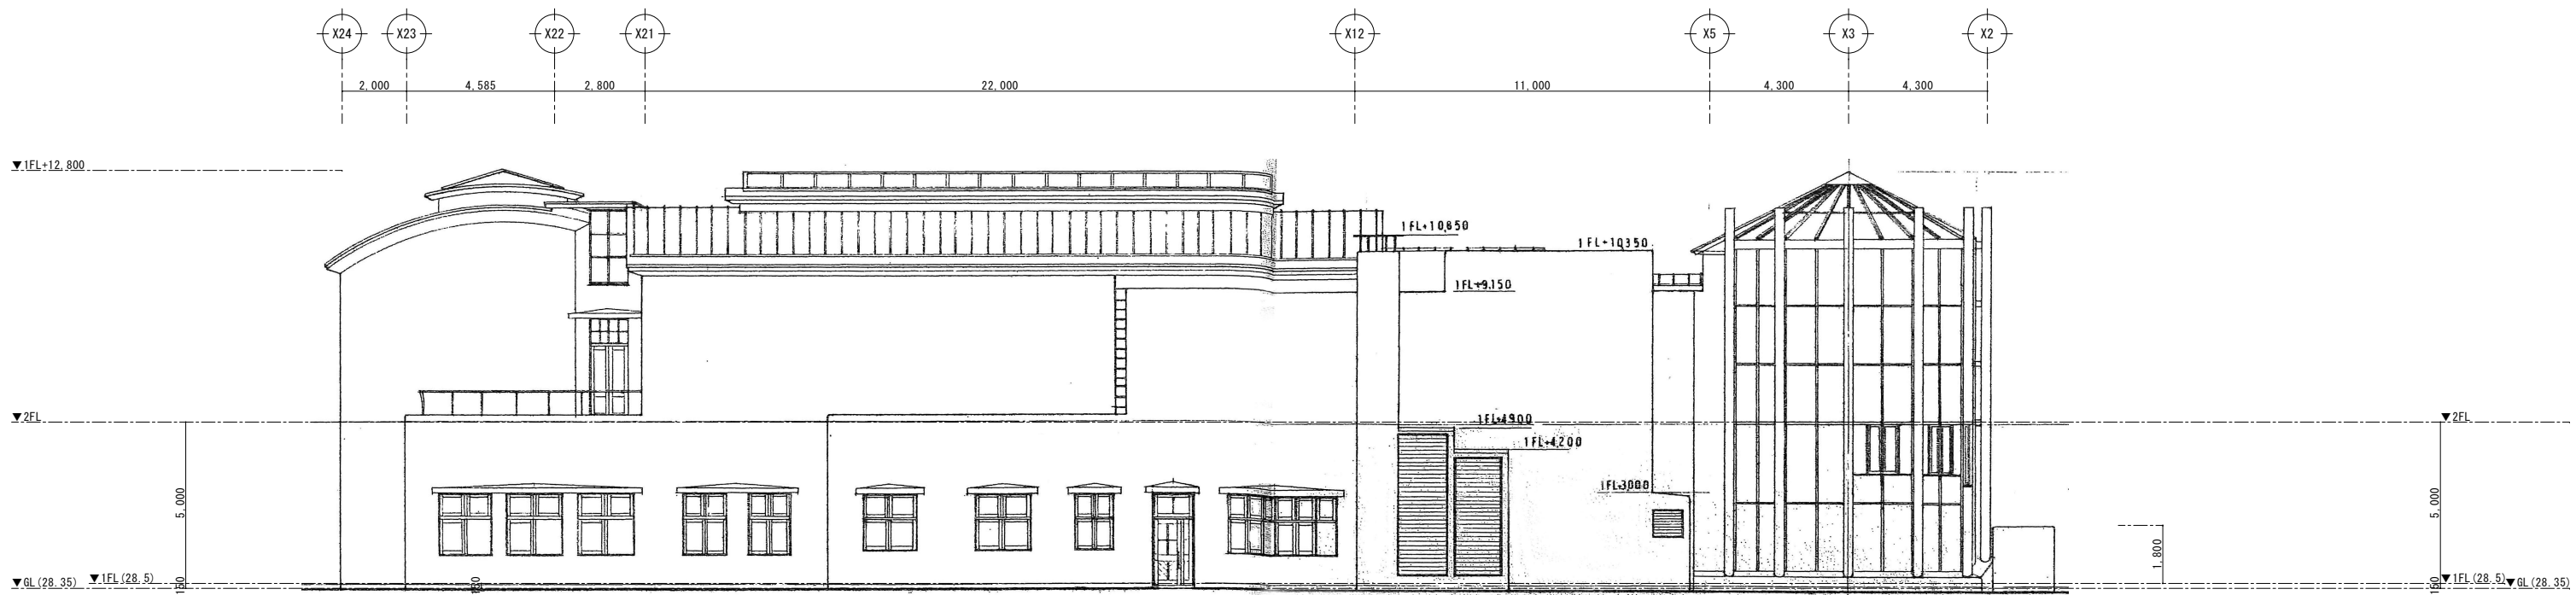


B 1 階ルーバー内立面図 S=1/100

令和 7 年度	
工 事 名	アンデルセン公園子ども美術館空調設備等更新 3期工事
公 園 名	アンデルセン公園
工 事 箇 所	船橋市金堀町 5 2 5 番ほか
図 面 種 別	パフォーマンステーション 立面図 (3)
縮 尺	A1:1/100 (A3:1/200)
図 面 番 号	全 78 葉ノ内第 53 号
船橋市建設局都市整備部公園緑地課	

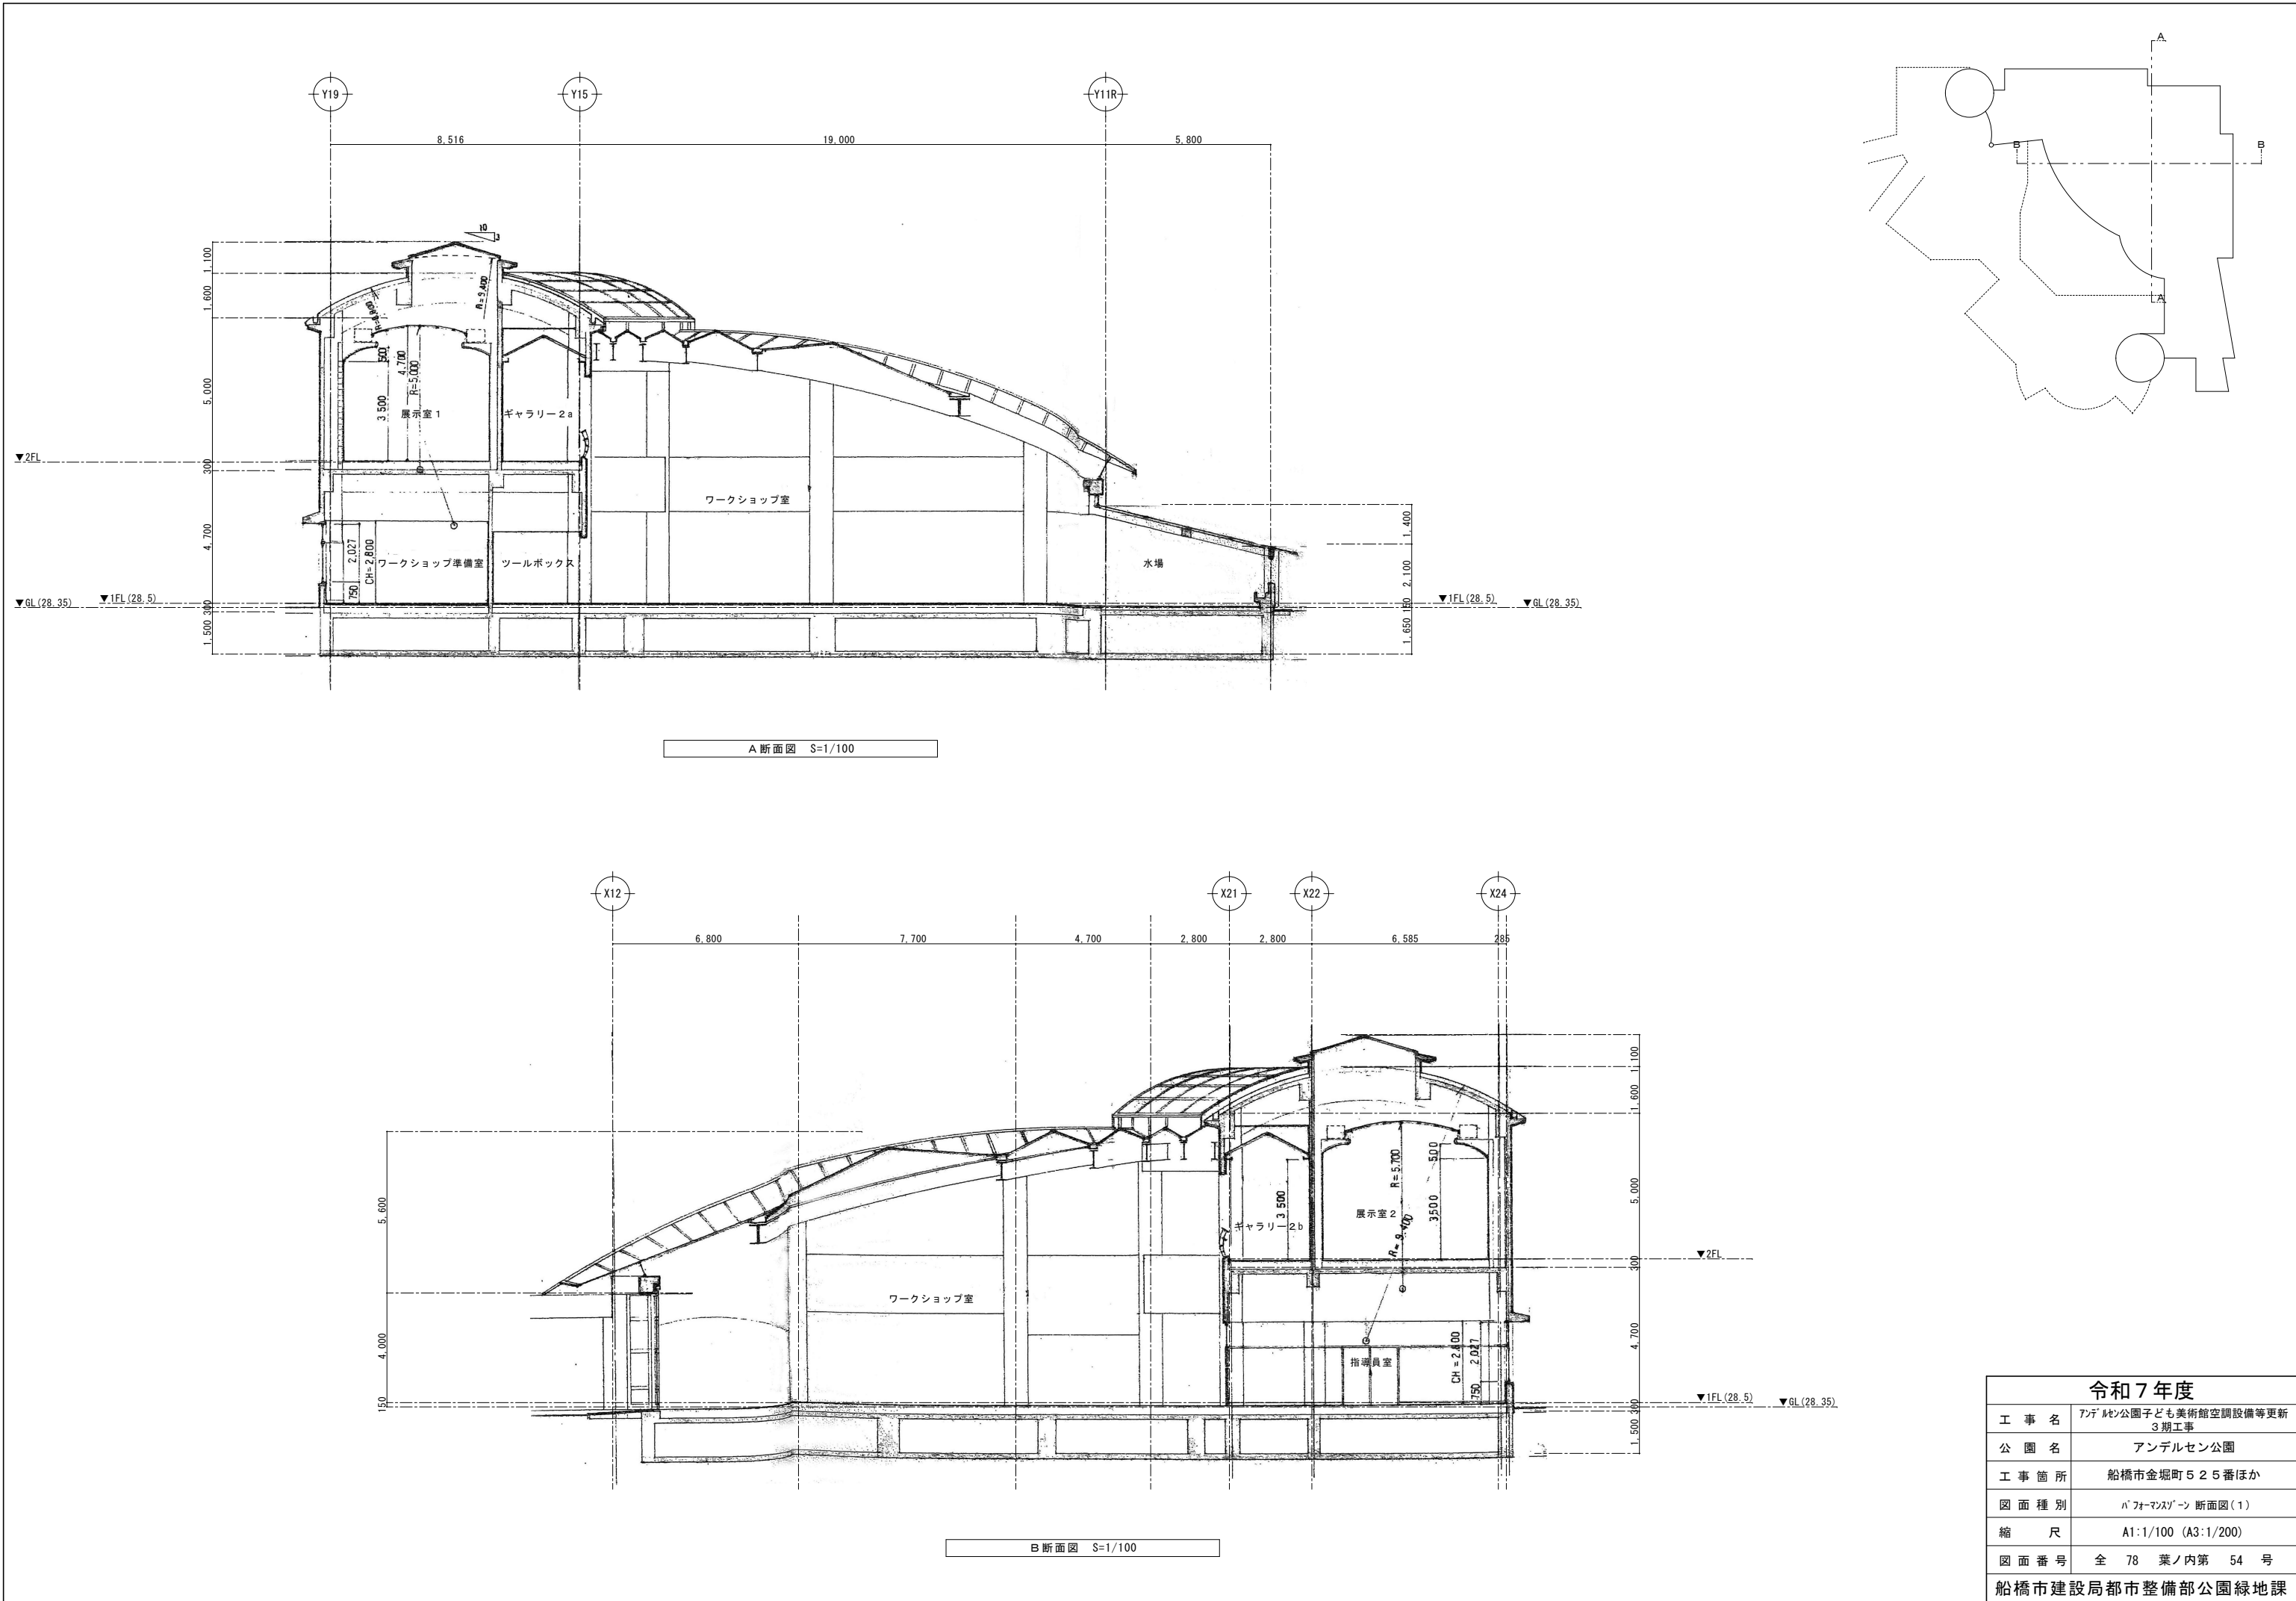


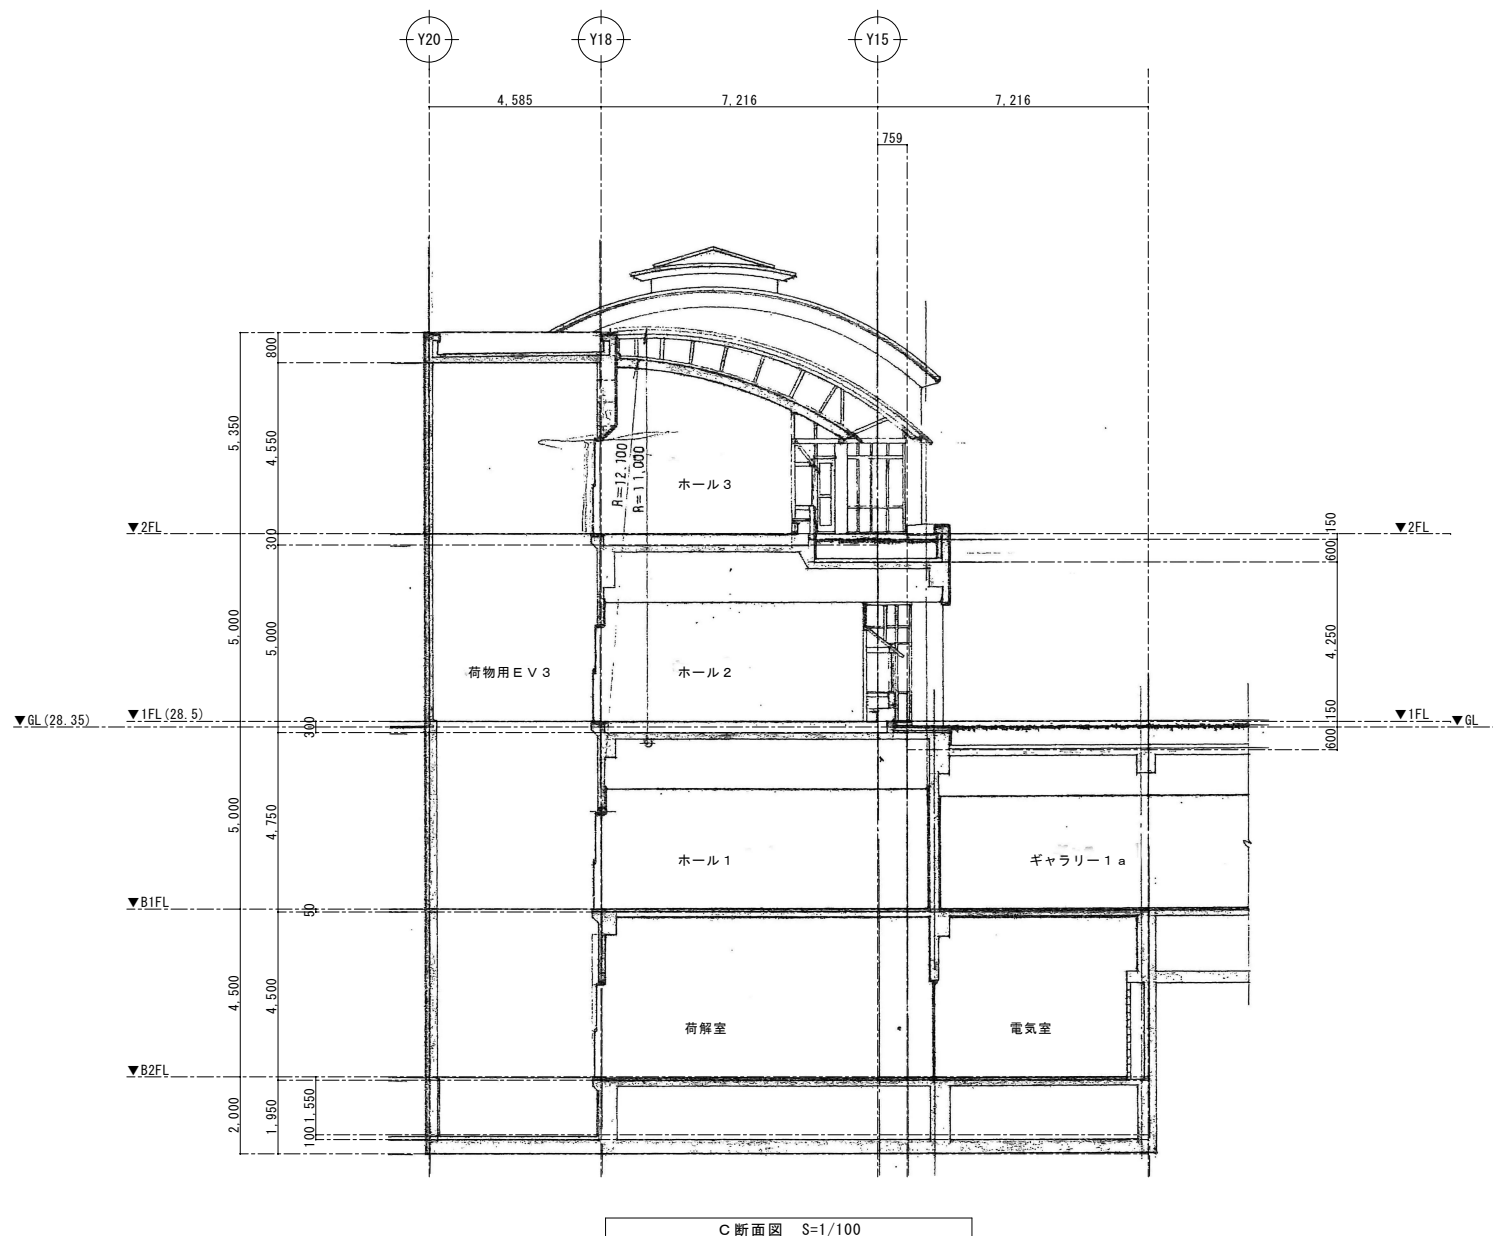


C断面図 S=1/100

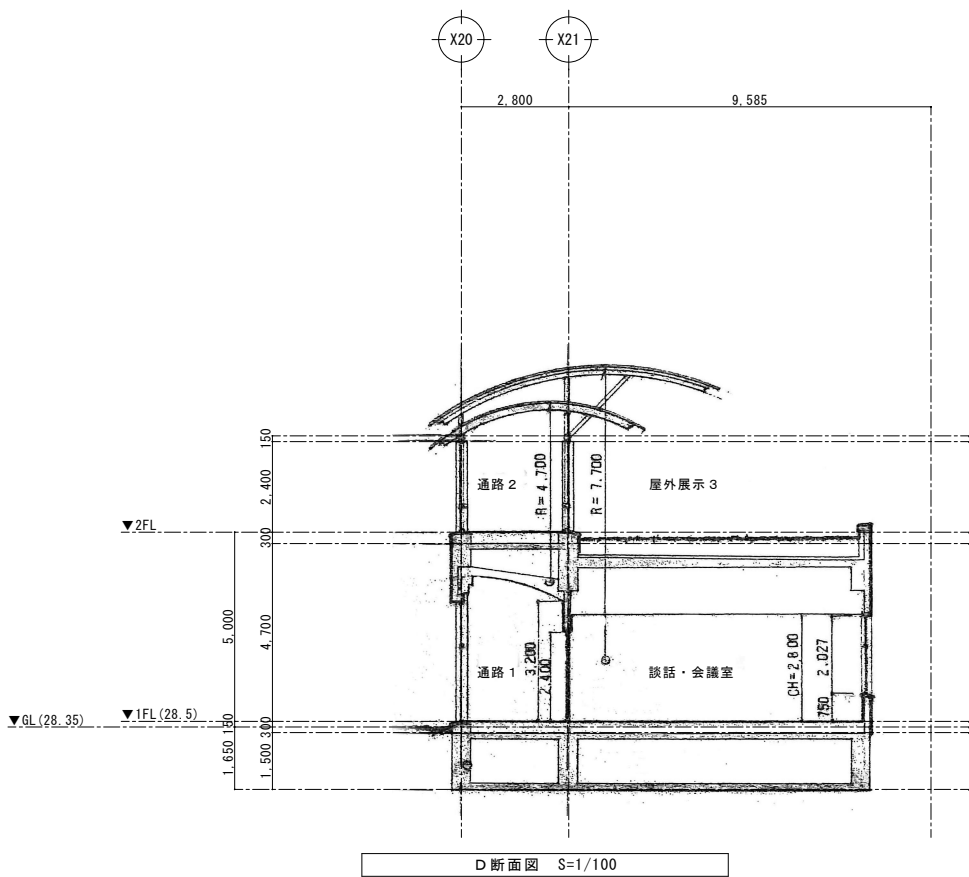


D断面図 S=1/100

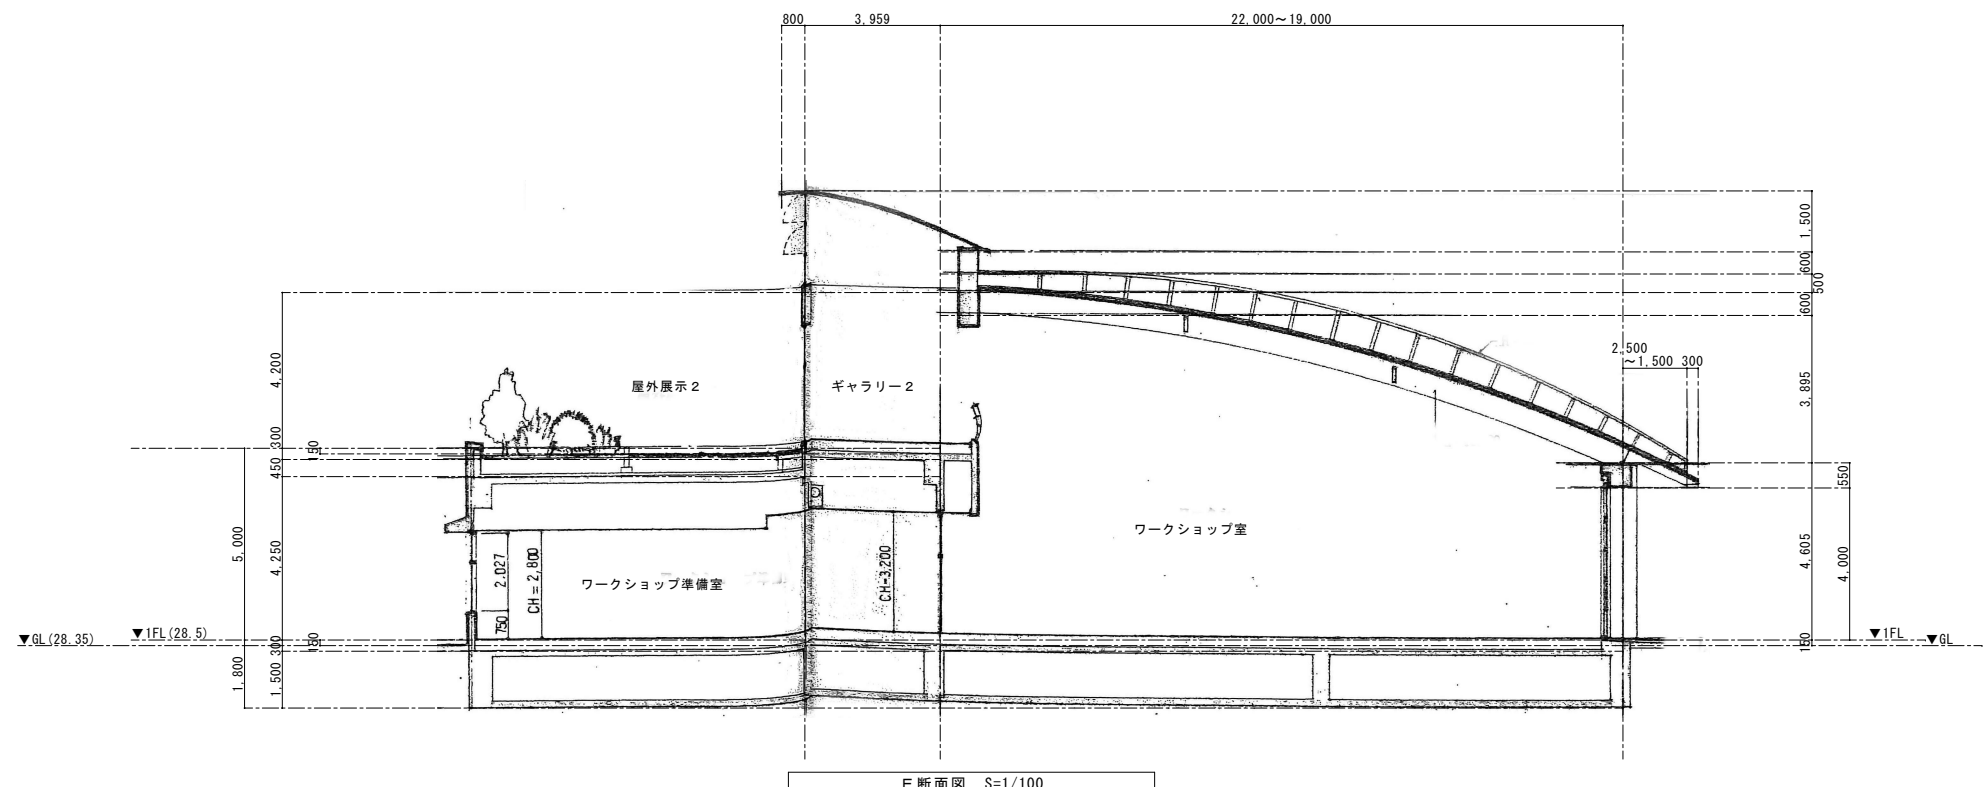

E断面図 S=1/100

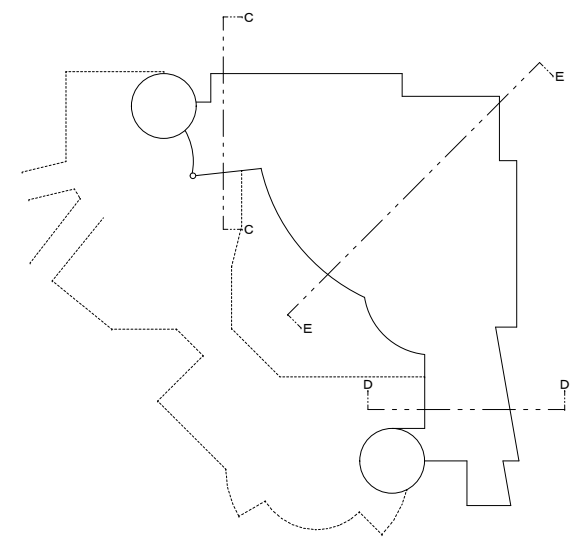

令和7年度	
工 事 名	アンデルセン公園子ども美術館空調設備等更新 3期工事
公 園 名	アンデルセン公園
工 事 箇 所	船橋市金堀町5 2 5 番ほか
図 面 種 別	パフォーマンゾーン断面図(2)
縮 尺	A1:1/100 (A3:1/200)
図 面 番 号	全 78 葉ノ内第 55 号
船橋市建設局都市整備部公園緑地課	

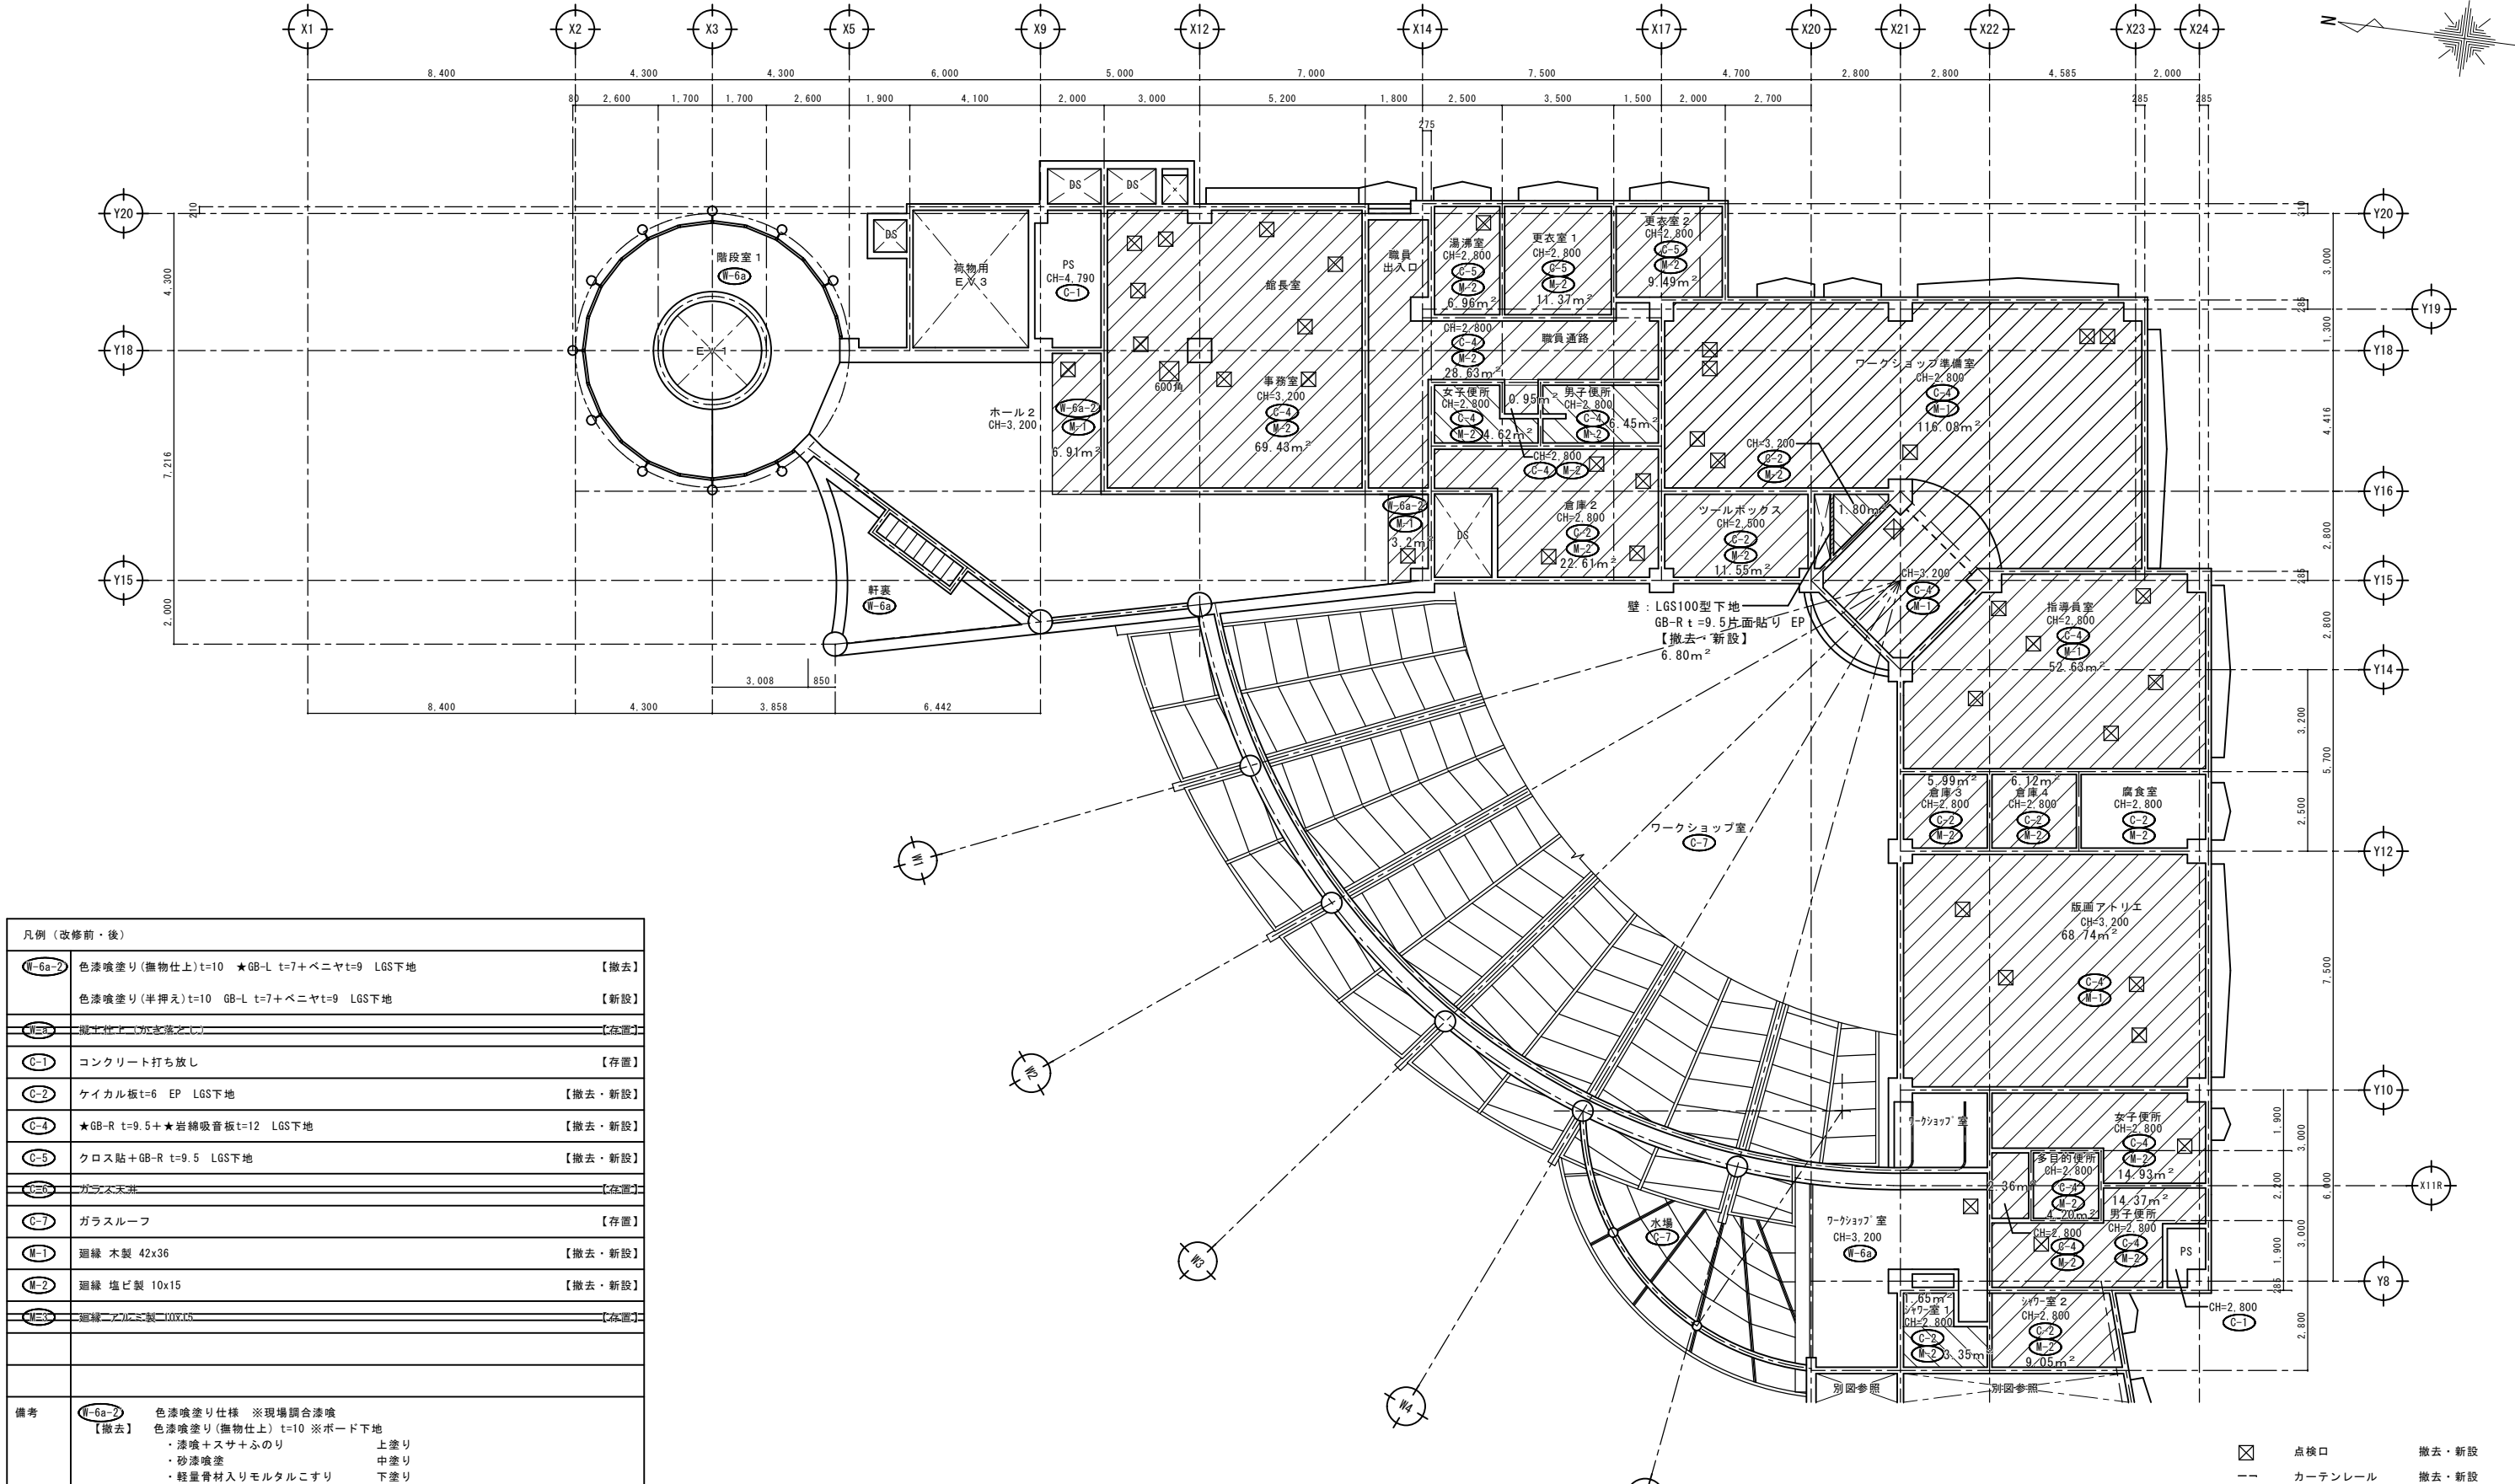



凡例（改修前・後）		
	色漆喰塗り（撫物仕上）t=10 ★GB-L t=7+ベニヤt=9 LGS下地	【撤去】
	色漆喰塗り（半押え）t=10 GB-L t=7+ベニヤt=9 LGS下地	【新設】
	コンクリート打ち放し	【存置】
	ケイカル板t=6 EP LGS下地	【撤去・新設】
	★GB-R t=9.5+★岩綿吸音板t=12 LGS下地	【撤去・新設】
	クロス貼+GB-R t=9.5 LGS下地	【撤去・新設】
	ガラス天井	【存置】
	ガラスルーフ	【存置】
	廻縁 木製 42x36	【撤去・新設】
	廻縁 塩ビ製 10x15	【撤去・新設】
	廻縁 アルミ製 10x15	【存置】
備考		
	色漆喰塗り仕様 ※現場調査済 色漆喰塗り（撫物仕上）t=10 ※ボード下地 ・漆喰+スサ+ふのり 上塗り ・砂漆喰塗り 中塗り ・軽量骨材入りモルタルこすり 下塗り	【撤去】
	【新設】 色漆喰塗り（半押え）t=10 ※既調査済 ※既存漆喰仕上の補修を含む ※漆喰工事材料配合・施工手順による。 ※漆喰塗りについては、竣工当時、久住章氏が左官の施工にかかわった本建物を特徴づけるものである。そのため、現状の仕上げ状況を確認し、現状の仕上げと同等の仕上りとなるよう、細心の注意を払い施工を行うこと。 ※見積問合せ先 西谷工業株式会社（左官工事 前施工） 担当：印南 TEL：03-5968-0787、FAX：03-5383-1510	
★：アスベスト含有建材として撤去		
※GB-L：石膏ラスボード GB-Rに押型加工を施した石膏プラスター塗壁下地用ボード		

二重取消線：図面内に該当する仕上が無いものを示す。


Andersen Children's Museum 1階天井伏図（1）（改修前・後） S=1/100

- 斜線ハッチ範囲：天井改修範囲（■赤線ハッチ：空調ファンコイル改修に伴う天井改修範囲、■オレンジ線ハッチ：換気扇等改修に伴う天井改修範囲）
- 仮設計画：天井改修範囲には、棚足場を設ける。
- 建具木製廻縁・カーテンボックスは存置とする。


令和7年度	
工 事 名	Andersen Children's Museum 1階天井伏図（1）（改修前・後）
公 園 名	アンデルセン公園
工 事 箇 所	船橋市金堀町5 2 5 番ほか
図 面 種 別	Andersen Children's Museum 1階天井伏図（1）（改修前・後）
縮 尺	A1:1/100 (A3:1/200)
図 面 番 号	全 78 葉ノ内第 56 号
船橋市建設局都市整備部公園緑地課	

 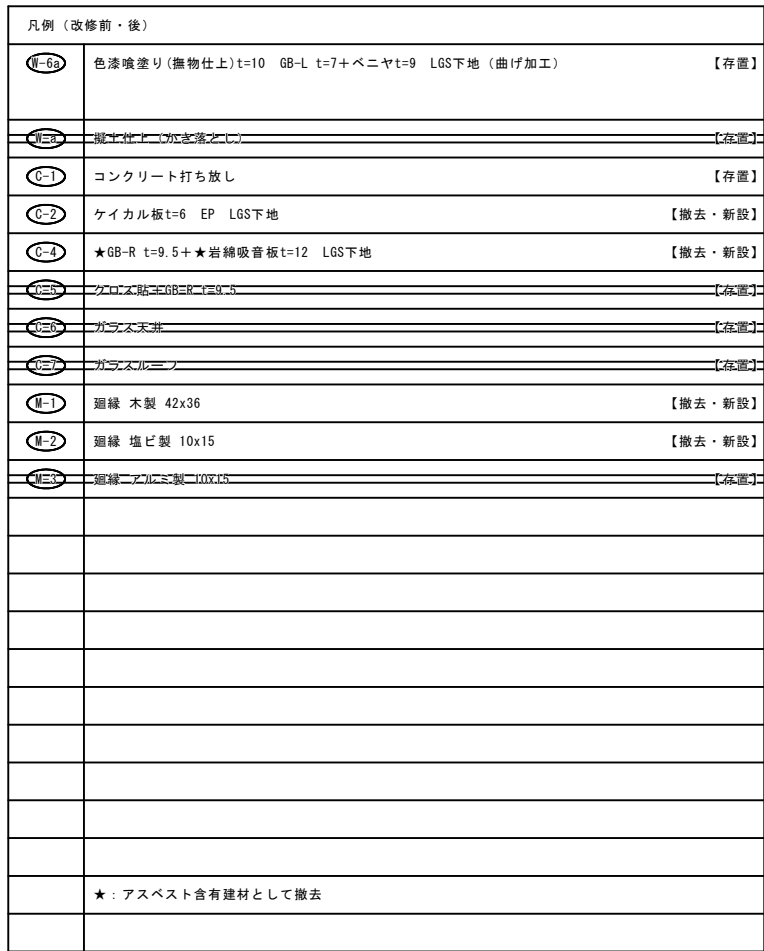

令和7年度	
工 事 名	アザレシ公園子ども美術館空調設備等更新 3期工事
公 園 名	アンデルセン公園
工 事 箇 所	船橋市金堀町525番ほか
図 面 種 別	パフォーマーズ・アース 1階天井伏図(2)(改修前・後)
縮 尺	A1:1/100 (A3:1/200)
図 面 番 号	全 78 葉ノ内第 57 号
船橋市建設局都市整備部公園緑地課	

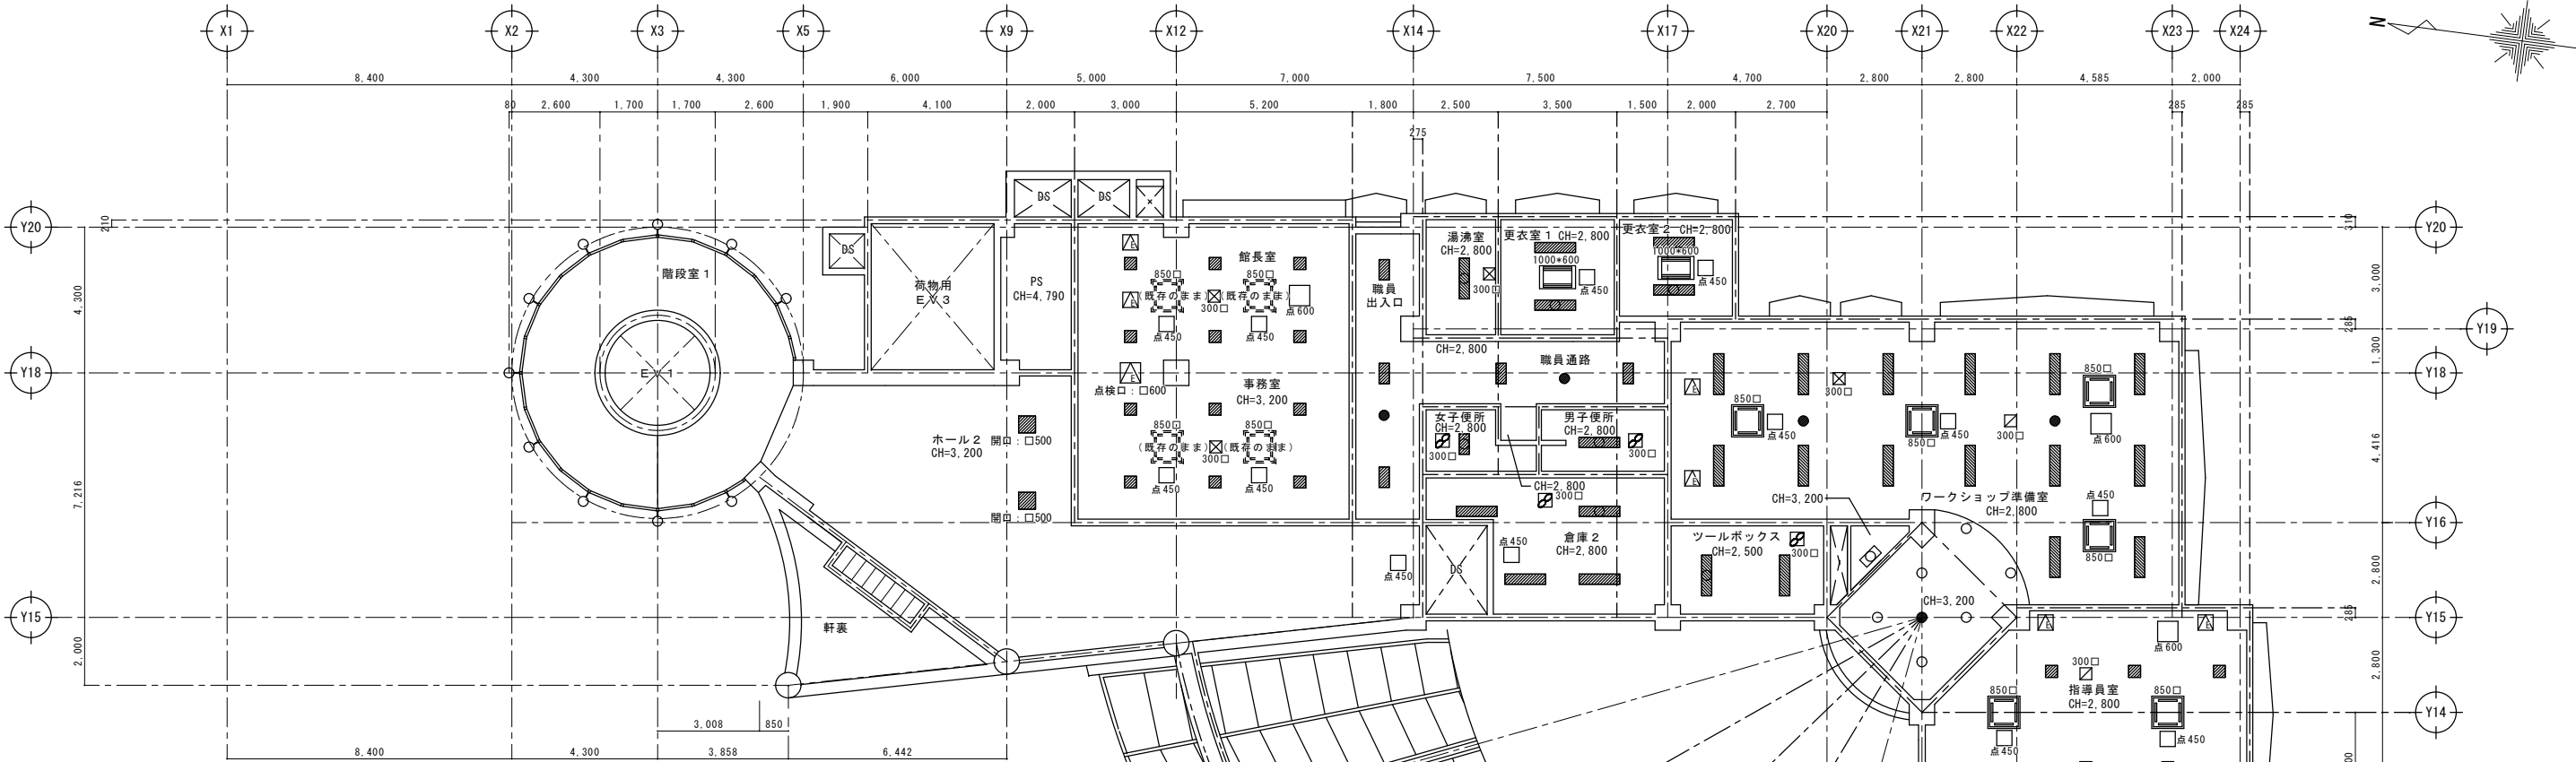


天井開口補強（電気設備）		
	埋込照明器具	開口：300×1260
	埋込照明器具	開口：350×350、500×500
	埋込照明器具	開口：300×600
天井開口補強不要（電気設備）		
	直付照明器具	天井面直付
	直付照明器具	天井面直付
	電池内蔵非常灯	開口：φ150
	ダウンライト	開口：φ150
	避難口誘導灯	天井面直付
	ライティングダクト	天井面直付 下地材ベニヤt=9【新設】
天井開口補強（機械設備）		
	空調	開口：850×850
	制気口	開口：450×450
	天井扇	開口：300×300
	制気口	開口：300×300
	制気口	開口：300×300
	制気口	開口：250×250
	制気口	開口：250×250
	制気口	開口：φ250
	空調	開口：150×2000
	天井点検口（電気分）	450×450（アルミ製）【新設】
	天井点検口（機械分）	600×600（アルミ製）【新設】
	天井点検口（機械分）	450×450（アルミ製）【新設】

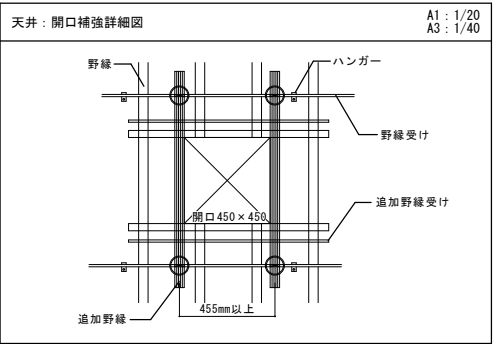

■天井下地 特記事項
・天井吊りボルト・インサートは引張強度確認の上、再利用とする。
・吊り材が、天井面の面積1㎡当たりに平均本数1本以上ない場合は、釣り合いを考慮し新設すること。
・天井のふところが屋内1.5m以上の部分は、縦横間隔1.8m程度に、吊ボルトと同材又はG-19x10x1.2（mm）以上を用いて、吊ボルトの振れ止め補強（水平補強と斜め補強）を行うこと。
1）水平補強は、縦横方向に間隔1.8m程度に配置する。
※水平補強・斜め補強は、吊りボルトに適切な方法で接合する。
・天井（漆喰仕上）の周囲は、壁と天井面の端部との間に隙間が生じないように野縁壁際をPL-1.2加工金物を通し固定し、水平方向の地震力が加えられた場合に、構造耐力上支障のある変形及び損傷が生じないようにすること。

令和7年度	
工 事 名	アデルン公園子ども美術館空調設備等更新 3期工事
公 園 名	アンデルセン公園
工 事 箇 所	船橋市金堀町5 2 5 番ほか
図 面 種 別	ハフォー・マンスゾー 1階天井伏図(開口補強) (1) (改修後)
縮 尺	A1:1/100 (A3:1/200)
図 面 番 号	全 78 葉ノ内第 58 号
船橋市建設局都市整備部公園緑地課	

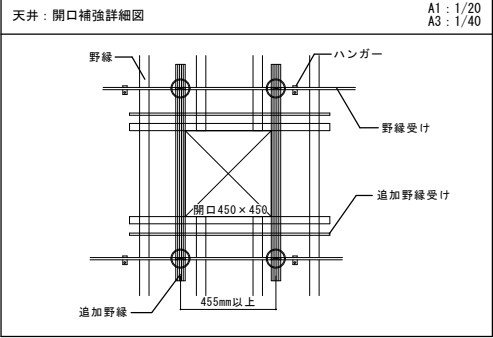


■天井下地 特記事項

- ・天井吊りボルト・インサートは引張強度確認の上、再利用とする。
- ・吊り材が、天井面の面積 1㎡当たり平均本数 1 本以上ない場合は、釣り合いを考慮し新設すること。
- ・天井のふところが室内1.5m以上の部分は、縦横間隔1.8m程度に、吊ボルトと間材又はφ-19x10x1.2（mm）以上を用いて、吊ボルトの振れ止め補強（水平補強と斜め補強）を行うこと。
- 1) 水平補強は、縦横方向に間隔1.8m程度に配置する。
- 2) 斜め補強は、相対する斜め材を1組とし、縦横方向に間隔3.6m程度に配置する。

※水平補強・斜め補強は、吊りボルトに適切な方法で接合する。


天井開口補強（電気設備）		
	埋込照明器具	開口：300×1260
	埋込照明器具	開口：350×350
	埋込照明器具	開口：300×600
天井開口補強不要（電気設備）		
	直付照明器具	天井面直付
	直付照明器具	天井面直付
	電池内蔵非常灯	開口：φ150
	ダウンライト	開口：φ150
	避難口誘導灯	天井面直付
	天井面直付	下地材ベニヤt=9【新設】
天井開口補強（機械設備）		
	空調	開口：850×850
	制気口	開口：450×450
	天井扇	開口：300×300
	制気口	開口：300×300
	制気口	開口：300×300
	制気口	開口：250×250
	制気口	開口：250×250
	制気口	開口：φ250
	空調	開口：150×2000
	天井点検口（電気分）	450×450（アルミ製）【新設】
	天井点検口（機械分）	600×600（アルミ製）【新設】
	天井点検口（機械分）	450×450（アルミ製）【新設】

※割り付けについては別途工事と十分に調整すること。

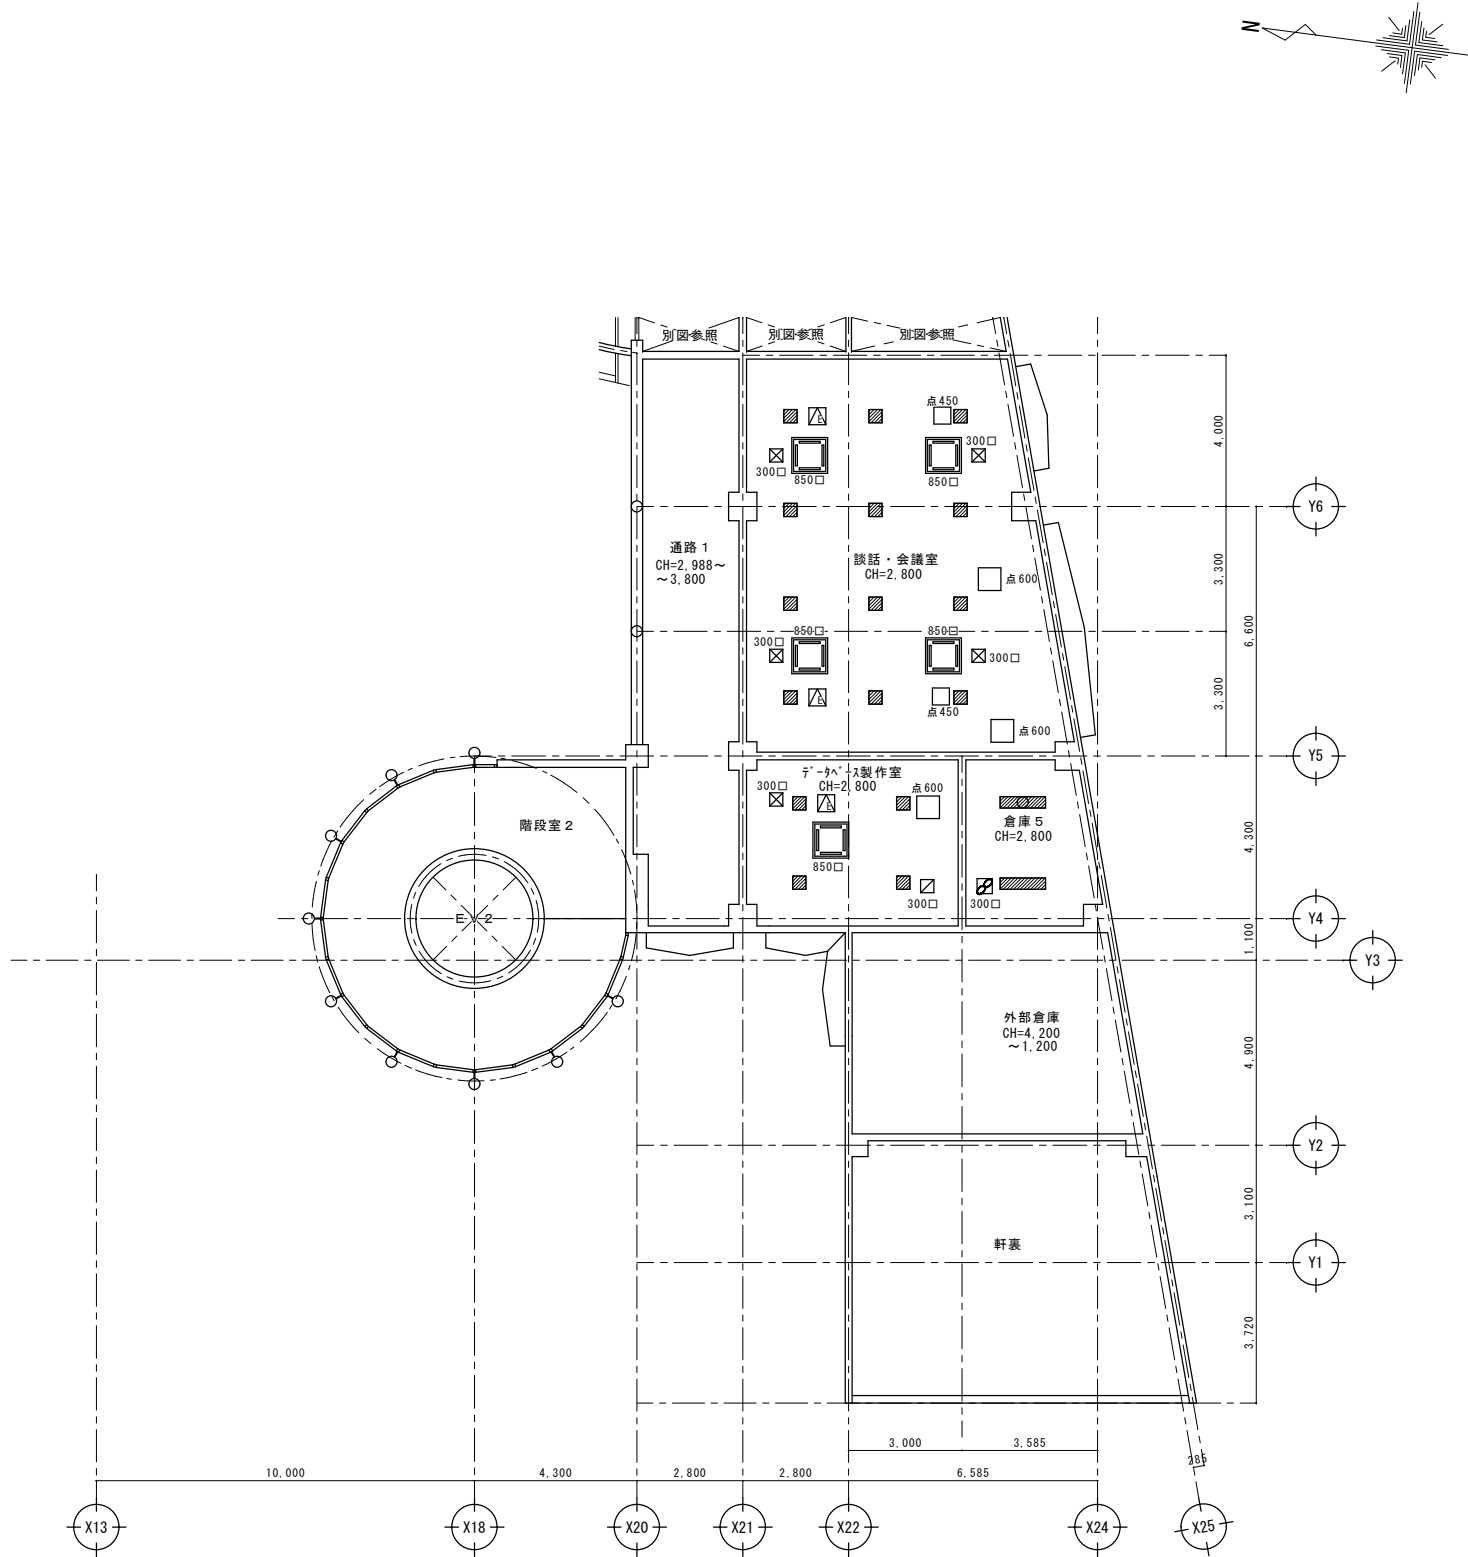


ハフォーマンズガーデン 1階天井伏図(開口補強) (2) (改修後) S=1/100


令和7年度	
工 事 名	アンデルセン公園子ども美術館空調設備等更新 3期工事
公 園 名	アンデルセン公園
工 事 箇 所	船橋市金堀町5 2 5 番ほか
図 面 種 別	ハフォーマンズガーデン 1階天井伏図(開口補強) (2) (改修後)
縮 尺	A1:1/100 (A3:1/200)
図 面 番 号	全 78 葉ノ内第 59 号
船橋市建設局都市整備部公園緑地課	

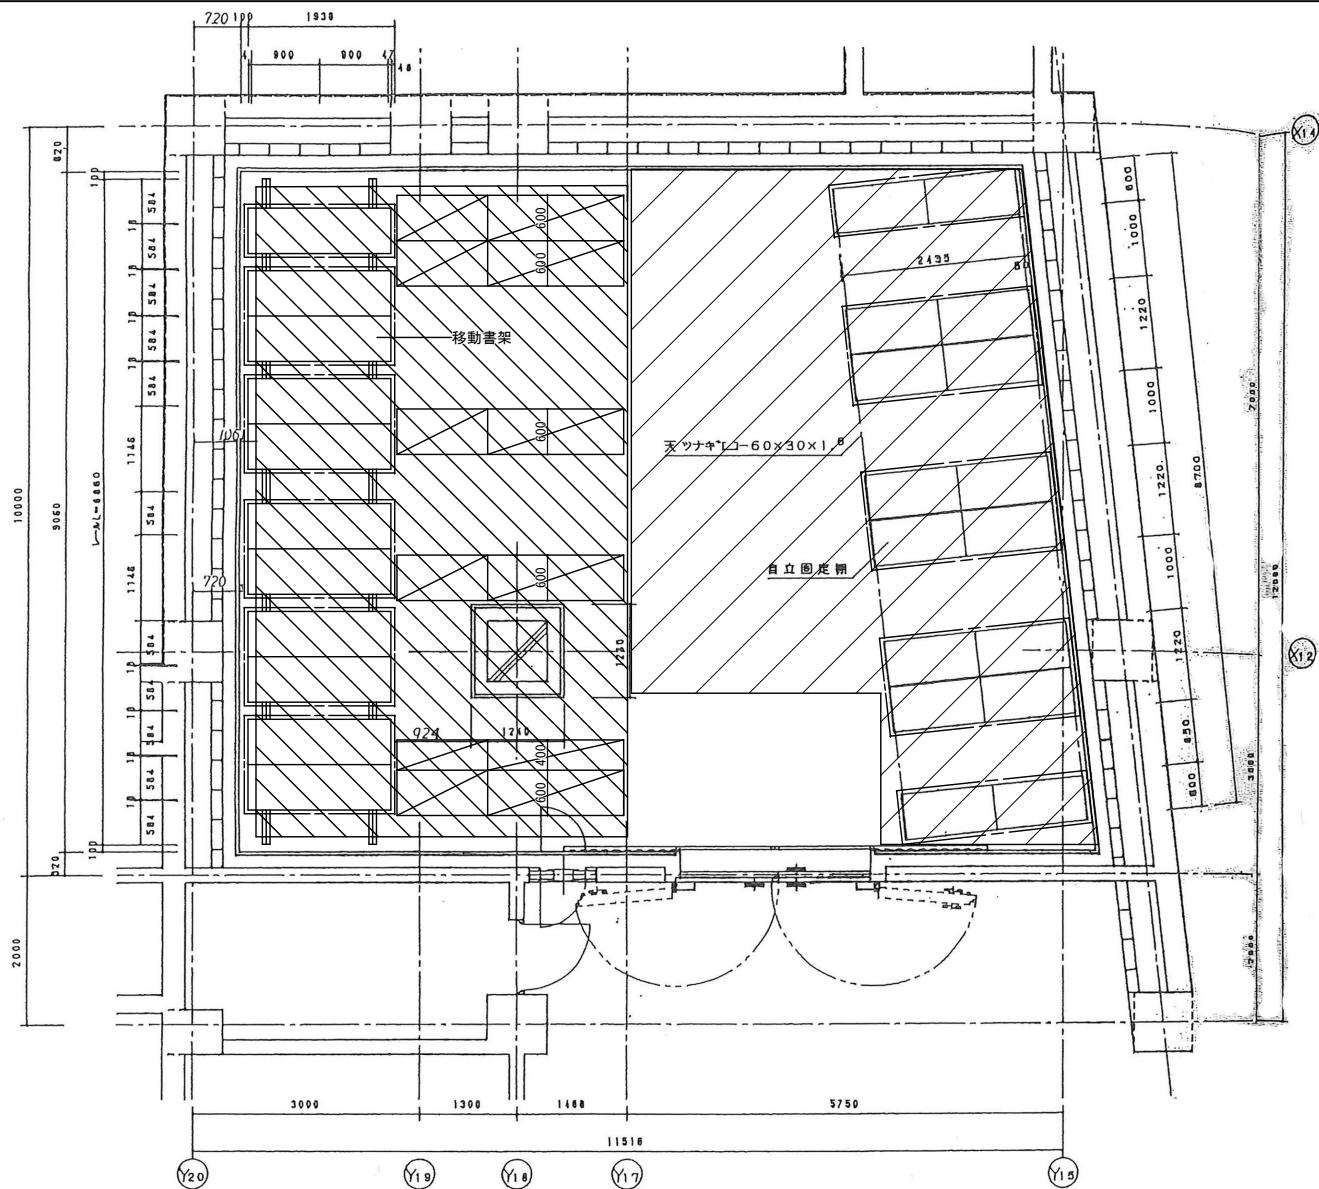

ハフォーミング B1階収蔵庫1 平面図 S=1/50

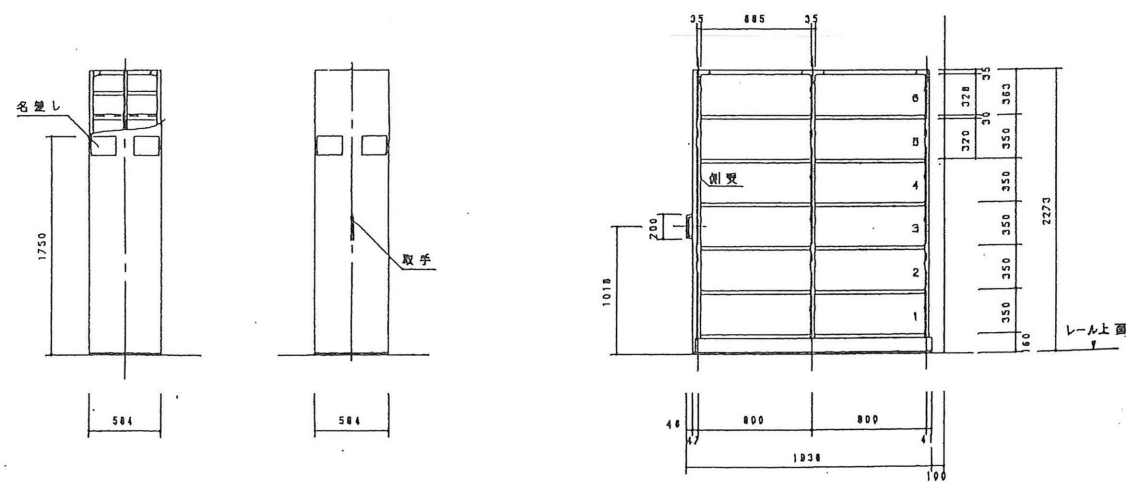

ハフォーミング B1階収蔵庫1 移動書架 立面図 S=1/30

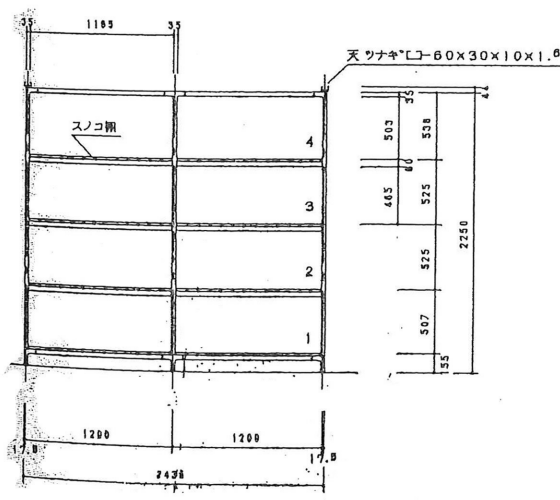

ハフォーミング B1階収蔵庫1 自立固定棚 立面図 S=1/30

項目	記	章
開口(W)	柱芯間	900, 1200
開口	全開口	1930, 2435
奥行(D)	標準式	584
高さ(H)	標準式	800
開段数	中6, 4段	2279 (レール間より) 2250
積載荷重	長冊距kg (片面1段当り)	
通路幅		1140
レール仕様	耐震型組立式レールFB/KUSUS04	
レール長さ	L=8000x2	
オフショーン	鋼製, 自立→スノコ棚取 (木製)	

開品番	台数	延段数	開段数
KSU372-307W	10	40	240
KSU372-307W1	1	4	24
計	11台	44段	264段
KU472-8058	8台	16段	64段

開品番	開品重	積載荷重	自重+荷重
KSU372-307W	202	720	922x10台
KSU372-307W1	180	720	900x 1台
		30Kg/段	トシテ
総重量	10120kg		
レール重量	789kg/m		


ハフォーミング B1階収蔵庫1移動書架・自立固定棚詳細図S=1/50, 1/30

養生(移動書架・自立固定棚廻り)
※埃が入らないように目止めすること。

枠組足場(建わくH=1700+調整わくH=600)
※移動書架・自立固定棚廻りは単管足場を用いる。

棚足場の範囲を示す。



令和7年度	
工事名	アデル公園子ども美術館空調設備等更新 3期工事
公園名	アンデルセン公園
工事場所	船橋市金堀町525番ほか
図面種別	ハフォーミング B1階収蔵庫1 移動書架・自立固定棚詳細図
縮尺	A1:1/50, 30 (A3:1/100, 60)
図面番号	全 78 葉ノ内第 60 号
船橋市建設局都市整備部公園緑地課	

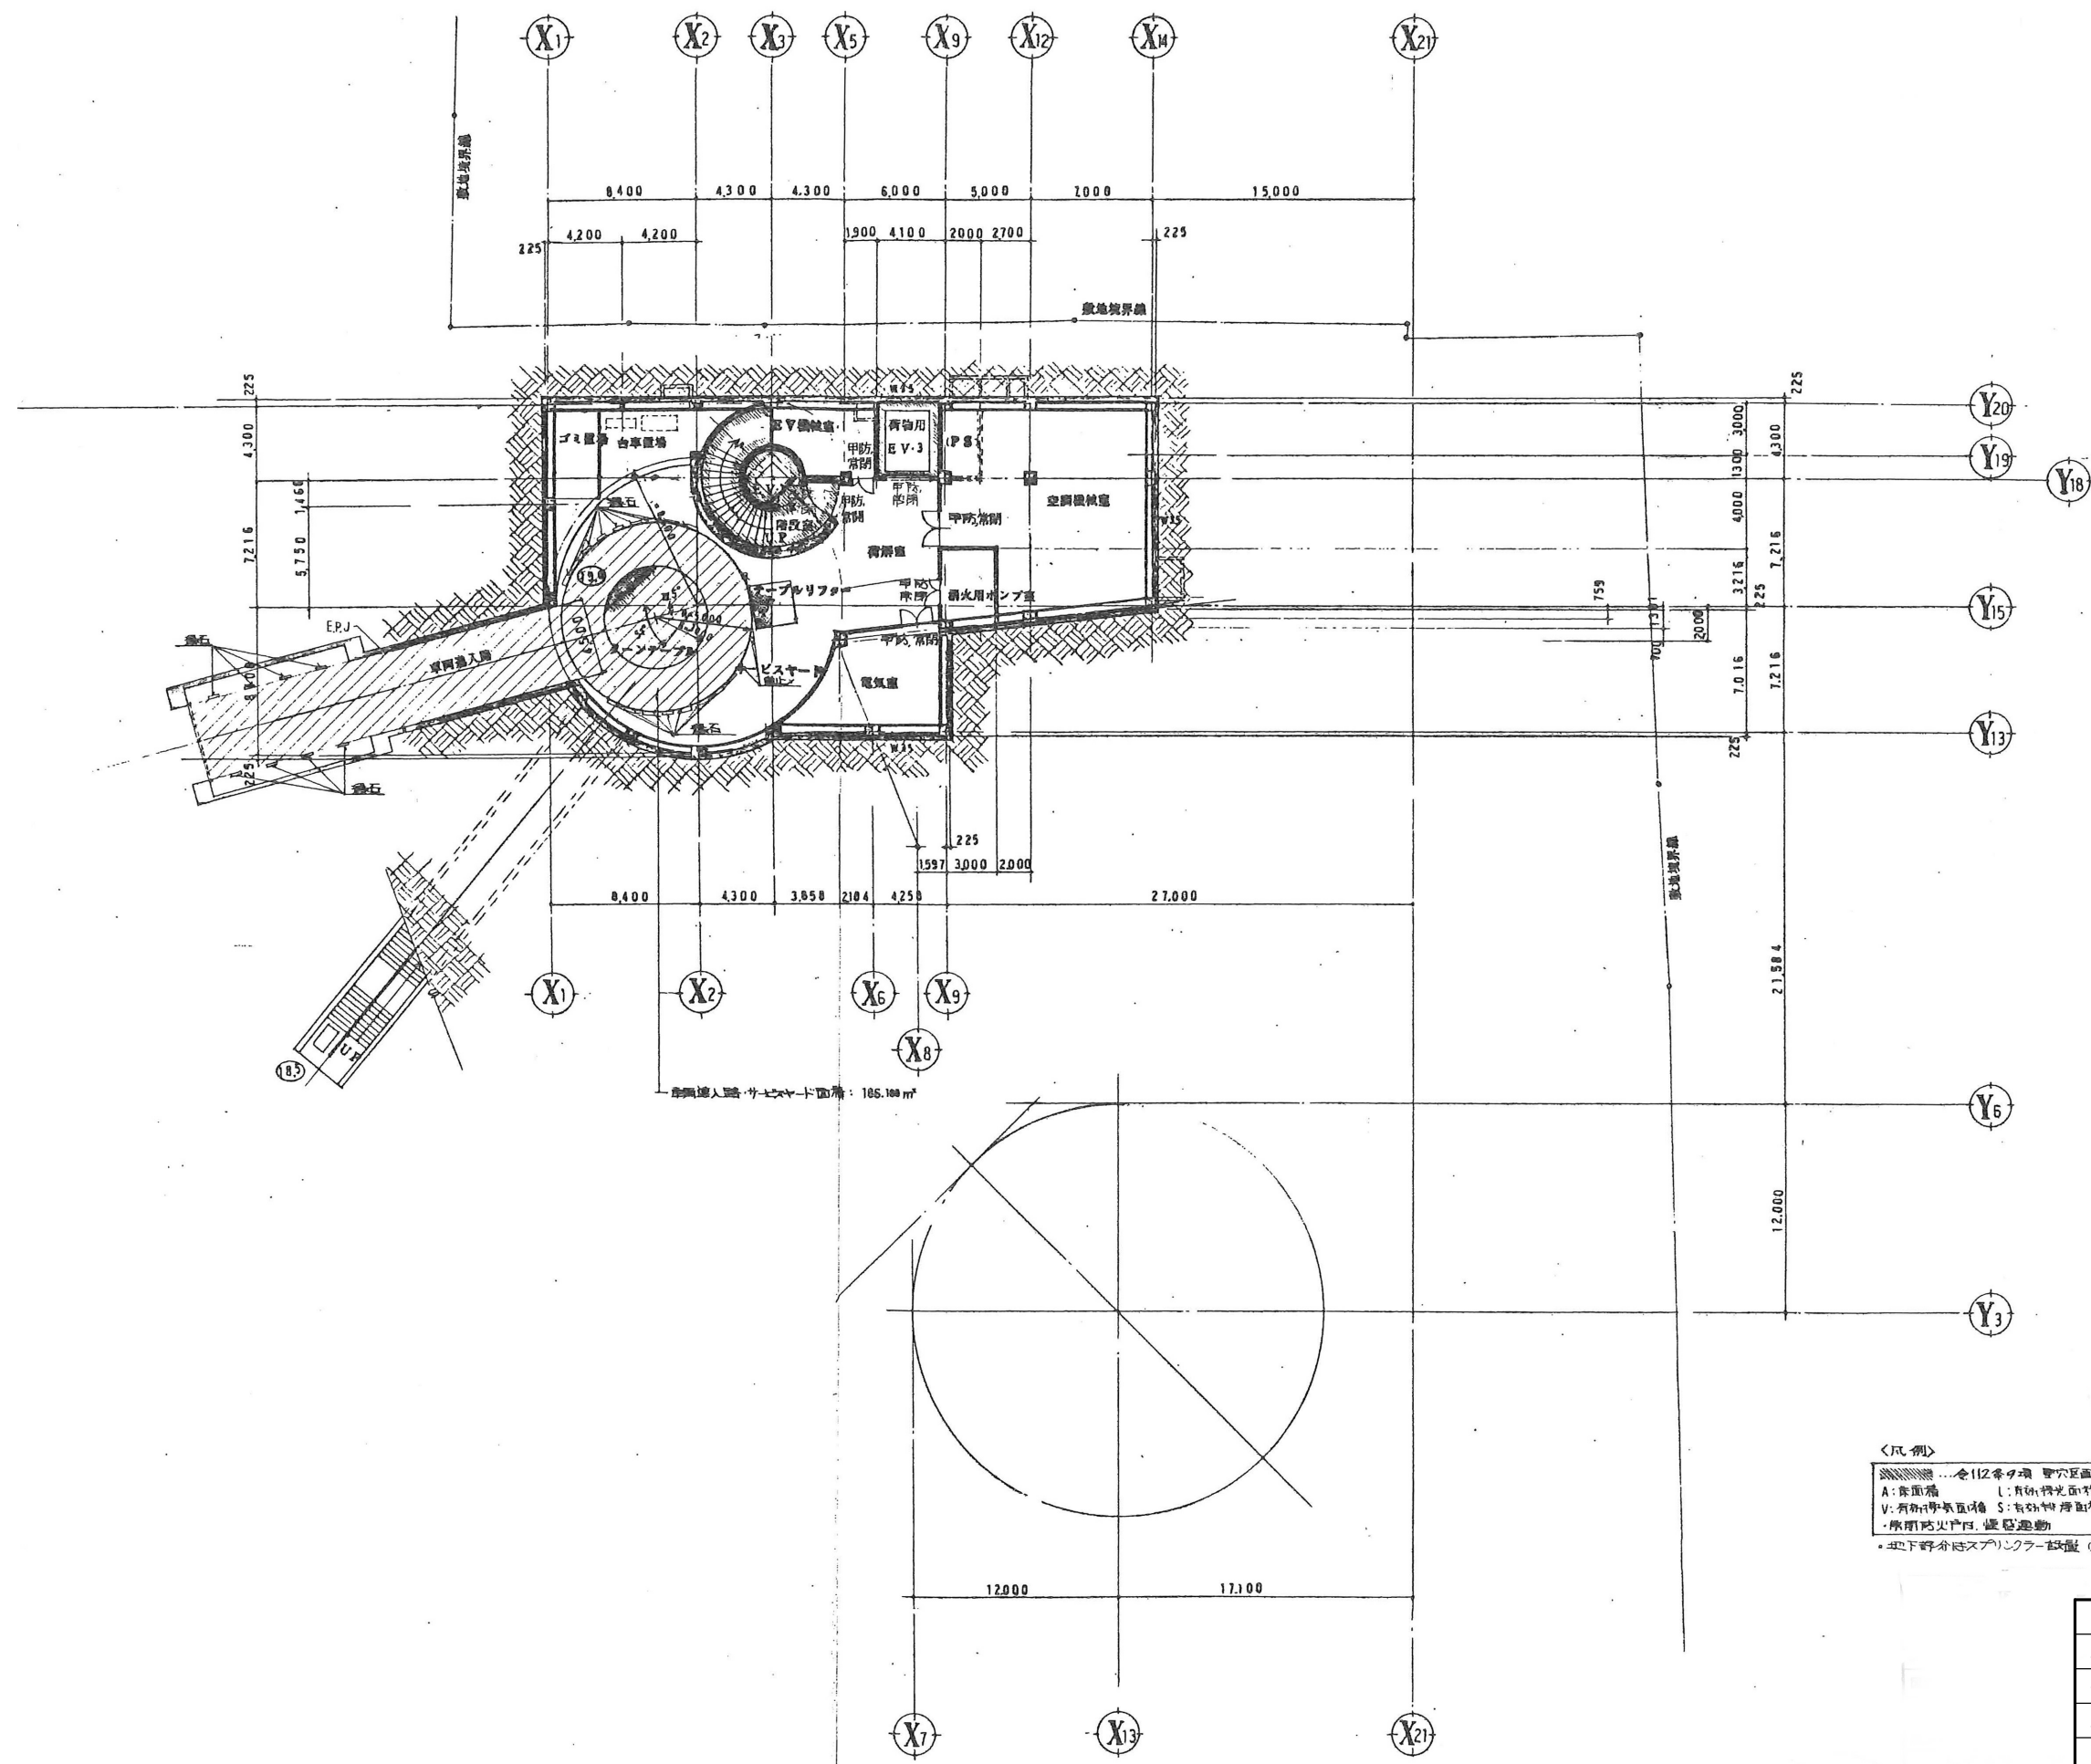

...令112条9項 聖穴區画
A: 床面積 L: 有新得光面積
V: 有新學氣面積 S: 有新得淨面積
・原用防火戸付、恆壓運動


ハ^{*}フォームスゾ^{*}ーシ B 2 階 法 チェック 図 (参考 図) S=1/200

令和 7 年度	
工 事 名	アンデルセン公園子ども美術館空調設備等更新 3期工事
公 園 名	アンデルセン公園
工 事 箇 所	船橋市金堀町525番ほか
図 面 種 別	パフォームズ「B2階 法テック図(参考図
縮 尺	A1:1/200 (A3:1/400)
図 面 番 号	全 78 葉ノ内第 61 号
船橋市建設局都市整備部公園緑地課	

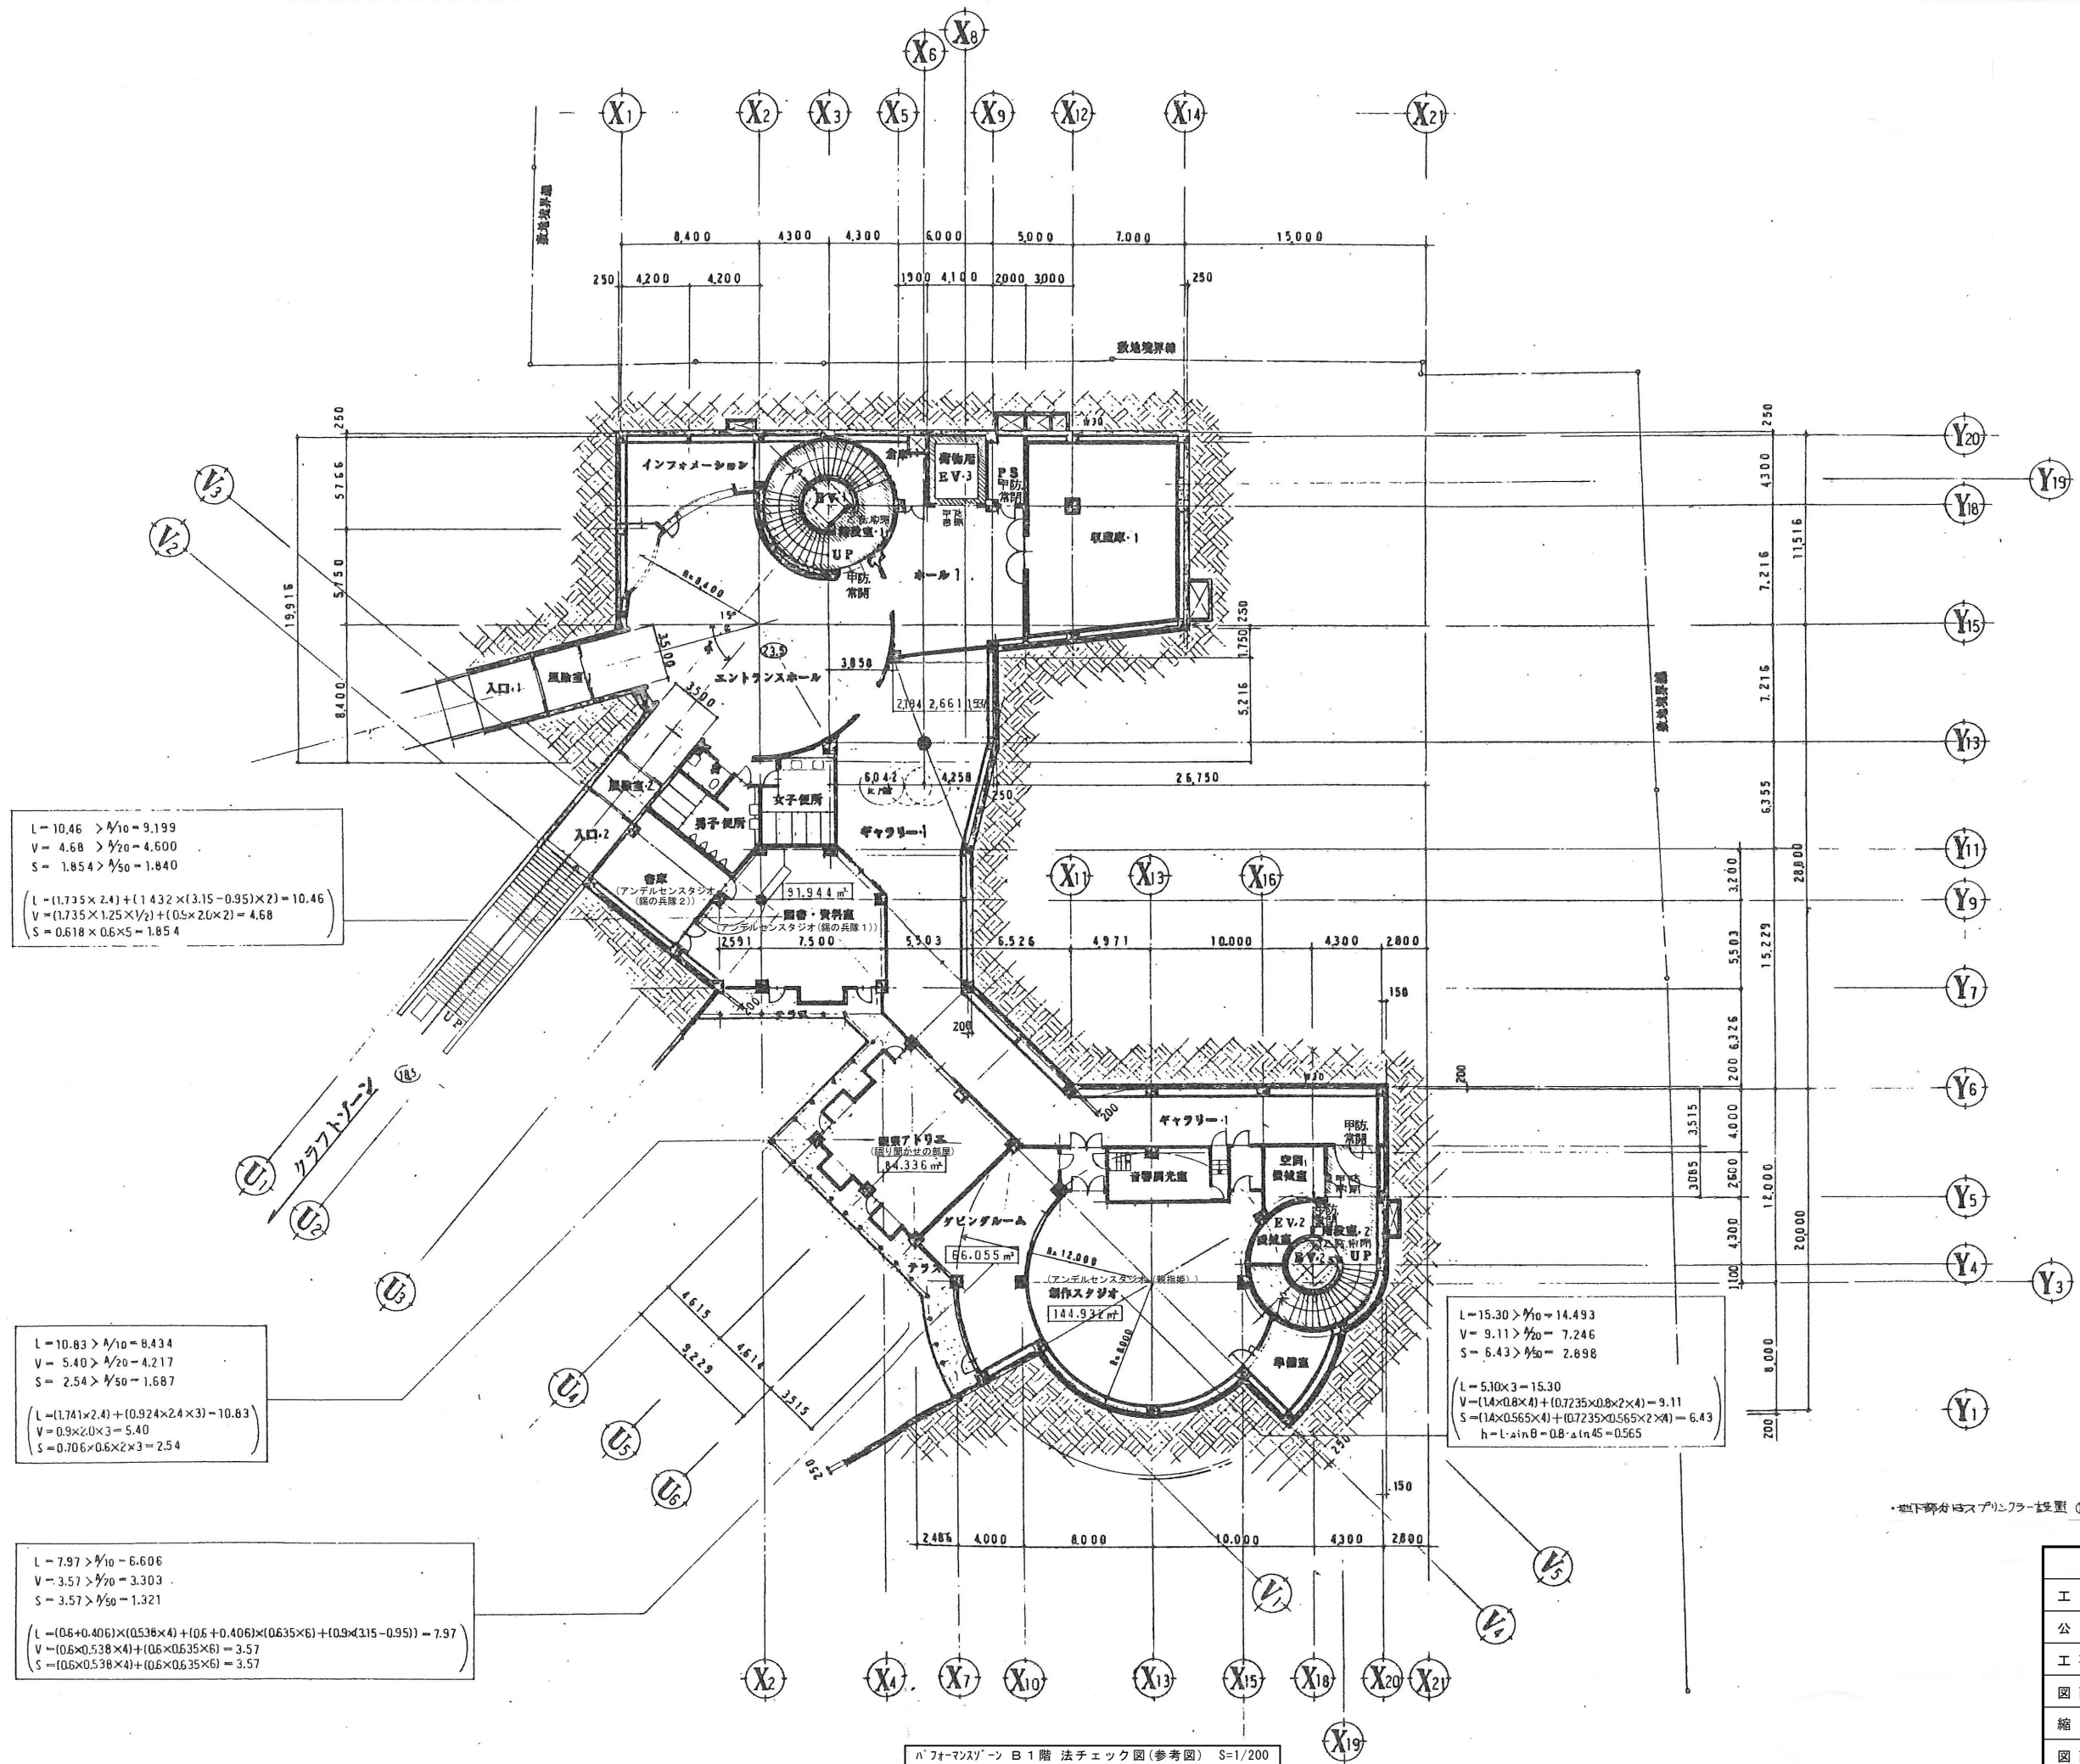 

地下部がスプリンクラー設置 (図1並参照)

令和7年度	
工事名	アデルセン公園子ども美術館空調設備等更新 3期工事
公園名	アデルセン公園
工事箇所	船橋市金堀町525番ほか
図面種別	バフォーマンス B1階 法チェック図(参考図)
縮尺	A1:1/200 (A3:1/400)
図面番号	全 78 葉ノ内第 62 号
船橋市建設局都市整備部公園緑地課	

 

$$\begin{aligned} L &= 7.99 > \frac{1}{2}l_0 = 7.391 \\ V &= 4.24 > \frac{1}{2}v_0 = 3.696 \\ S &= 2.88 > \frac{1}{2}s_0 = 1.478 \\ \left(\begin{aligned} L &= (0.684 + 1.05) \times (4.676 - 0.066) = 7.99 \\ V &= (1.25 \times 1.05 \times 2) + (0.592 \times 0.684 \times 4) = 4.24 \\ S &= (0.615 \times 0.684 \times 3) + (0.592 \times 0.684 \times 4) = 2.88 \end{aligned} \right) \end{aligned}$$

$$\begin{aligned} S &= 8.30 > \frac{1}{2}s_0 = 7.654 \\ \left(S &= ((0.8 + 0.9 + 1.0 + 1.1) / 4 - 0.2) \times ((0.85 + 1.01666) / 2 - 0.1205 - 0.1205) \times 16 = 8.30 \right) \end{aligned}$$


$$\begin{aligned} L &= 20.43 > \frac{1}{2}l_0 = 12.410 \\ V &= 9.24 > \frac{1}{2}v_0 = 6.205 \\ S &= 4.04 > \frac{1}{2}s_0 = 2.482 \\ \left(\begin{aligned} L &= 1.25 \times 1.8 \times 5 + 1.7 \times 1.8 \times 3 = 20.43 \\ V &= 1.25 \times 1.05 \times 5 + \frac{1}{2} \times 1.05 \times 3 = 9.24 \\ S &= 0.592 \times 0.684 \times 2 \times 5 = 4.04 \end{aligned} \right) \end{aligned}$$

$$\begin{aligned} L &= 6.12 > \frac{1}{2}l_0 = 5.606 \\ V &= 4.42 > \frac{1}{2}v_0 = 2.803 \\ S &= 1.61 > \frac{1}{2}s_0 = 1.121 \\ \left(\begin{aligned} L &= 1.25 \times 1.8 \times 2 + 0.9 \times (2.75 - 0.95) = 6.12 \\ V &= 1.25 \times 1.05 \times 2 + 0.9 \times 2.0 = 4.42 \\ S &= 0.592 \times 0.684 \times 2 \times 2 = 1.61 \end{aligned} \right) \end{aligned}$$

$$\begin{aligned} L &= 10.28 > \frac{1}{2}l_0 = 7.253 \\ V &= 4.98 > \frac{1}{2}v_0 = 3.626 \\ S &= 3.37 > \frac{1}{2}s_0 = 1.451 \\ \left(\begin{aligned} L &= 1.7 \times 2.017 \times 3 = 10.28 \\ V &= \frac{1}{2} \times 1.25 \times 3 \times 0.9 \times 2.0 = 4.98 \\ S &= 0.817 \times 0.689 \times 2 \times 3 = 3.37 \end{aligned} \right) \end{aligned}$$


$$\begin{aligned} L &= 10.00 > \frac{1}{2}l_0 = 8.348 \\ V &= 6.25 > \frac{1}{2}v_0 = 4.147 \\ S &= 3.23 > \frac{1}{2}s_0 = 1.670 \\ \left(\begin{aligned} L &= 1.25 \times 2.0 \times 4 = 10.00 \\ V &= 1.25 \times 1.25 \times 4 = 6.25 \\ S &= 0.592 \times 0.684 \times 2 \times 4 = 3.23 \end{aligned} \right) \end{aligned}$$

$$\begin{aligned} L &= 3.40 > \frac{1}{2}l_0 = 2.653 \\ V &= 2.12 > \frac{1}{2}v_0 = 1.327 \\ S &= 1.11 > \frac{1}{2}s_0 = 0.531 \\ \left(\begin{aligned} L &= 1.7 \times 2.0 = 3.40 \\ V &= 1.7 \times 1.25 = 2.12 \\ S &= 0.817 \times 0.684 \times 2 = 1.11 \end{aligned} \right) \end{aligned}$$

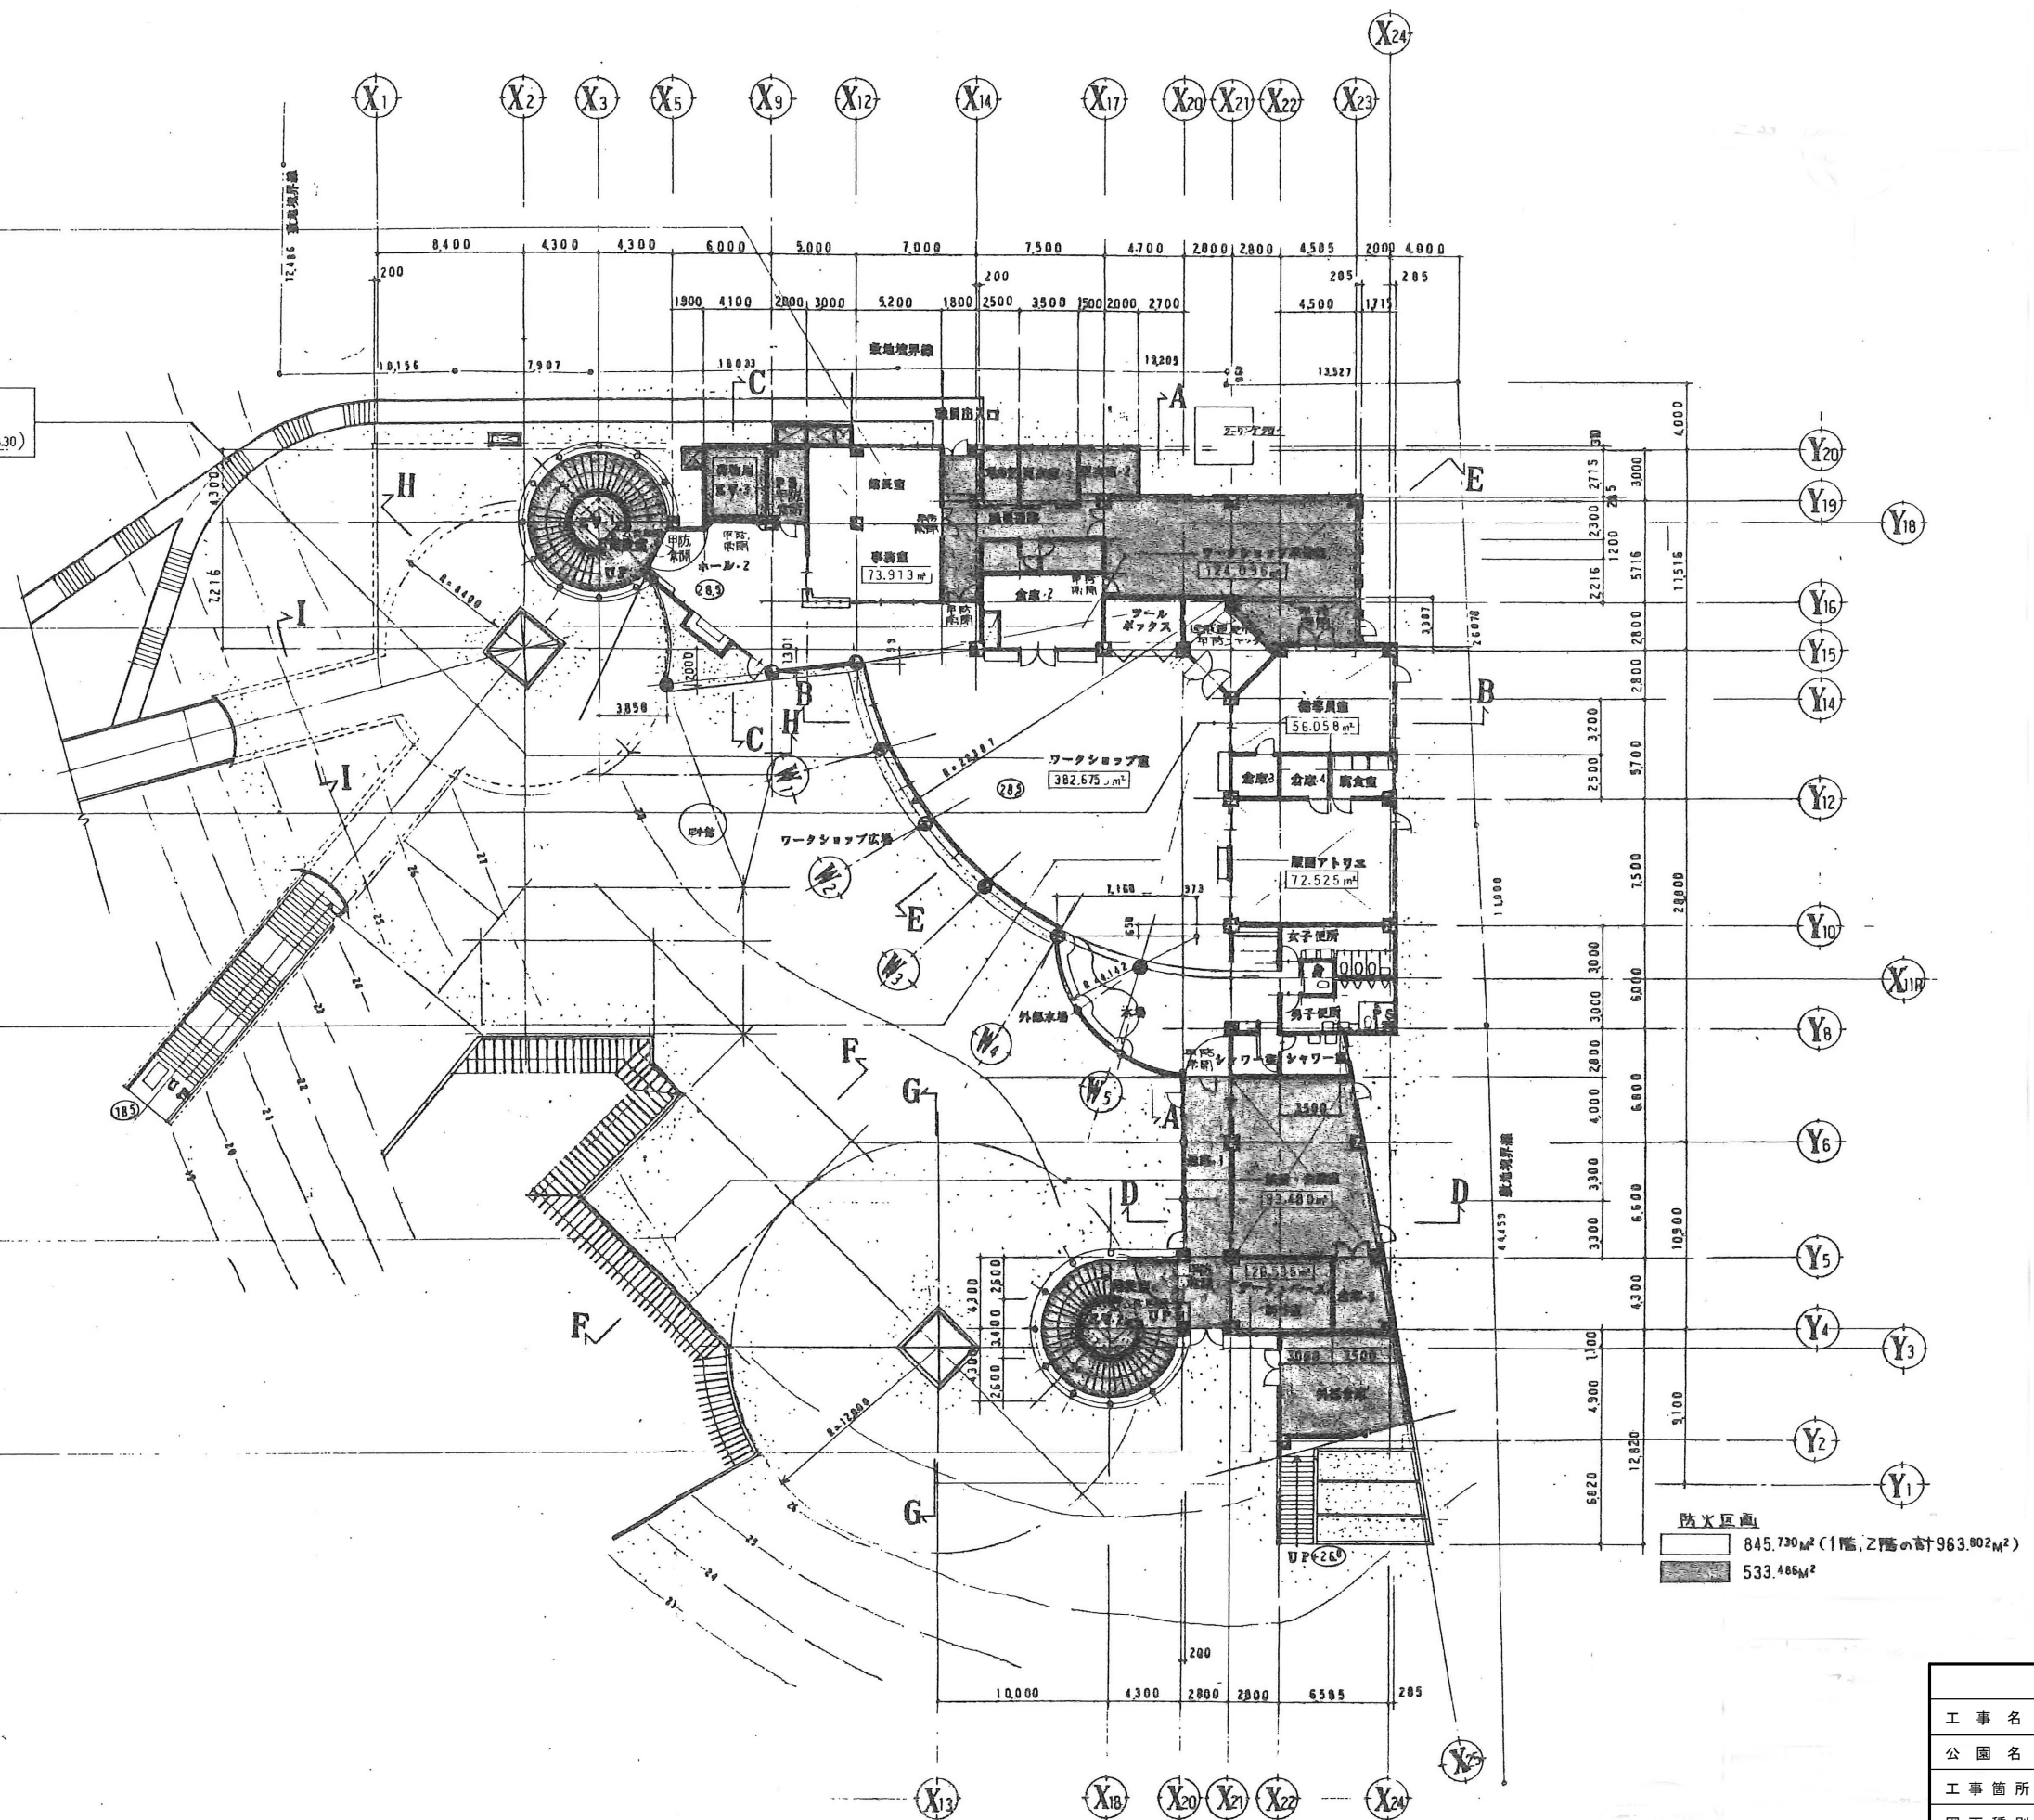

ハ・フォー・マン・ゾーン 1階 法チェック図(参考図) S=1/200

令和7年度	
工 事 名	アンデルセン公園子ども美術館空調設備等更新 3期工事
公 園 名	アンデルセン公園
工 事 箇 所	船橋市金堀町525番ほか
図 面 種 別	ハ・フォー・マン・ゾーン 1階 法チェック図(参考図)
縮 尺	A1:1/200 (A3:1/400)
図 面 番 号	全 78 葉ノ内第 63 号
船橋市建設局都市整備部公園緑地課	

 

階高: 1
階上: 151.5
階下: 282 (R=2,172)
巾: 1,400

階高: 2
階上: 151.5
階下: 282 (R=2,172)
巾: 1,400

防火区画
118,072㎡ (1階、2階の計963,802㎡)
605,139㎡

ハフォーミング 2階 法チェック図 (参考図) S=1/200

令和7年度	
工 事 名	アデルン公園子ども美術館空調設備等更新 3期工事
公 園 名	アデルン公園
工 事 箇 所	船橋市金堀町525番ほか
図 面 種 別	ハフォーミング 2階 法チェック図 (参考図)
縮 尺	A1:1/200 (A3:1/400)
図 面 番 号	全 78 葉ノ内第 64 号
船橋市建設局都市整備部公園緑地課	